


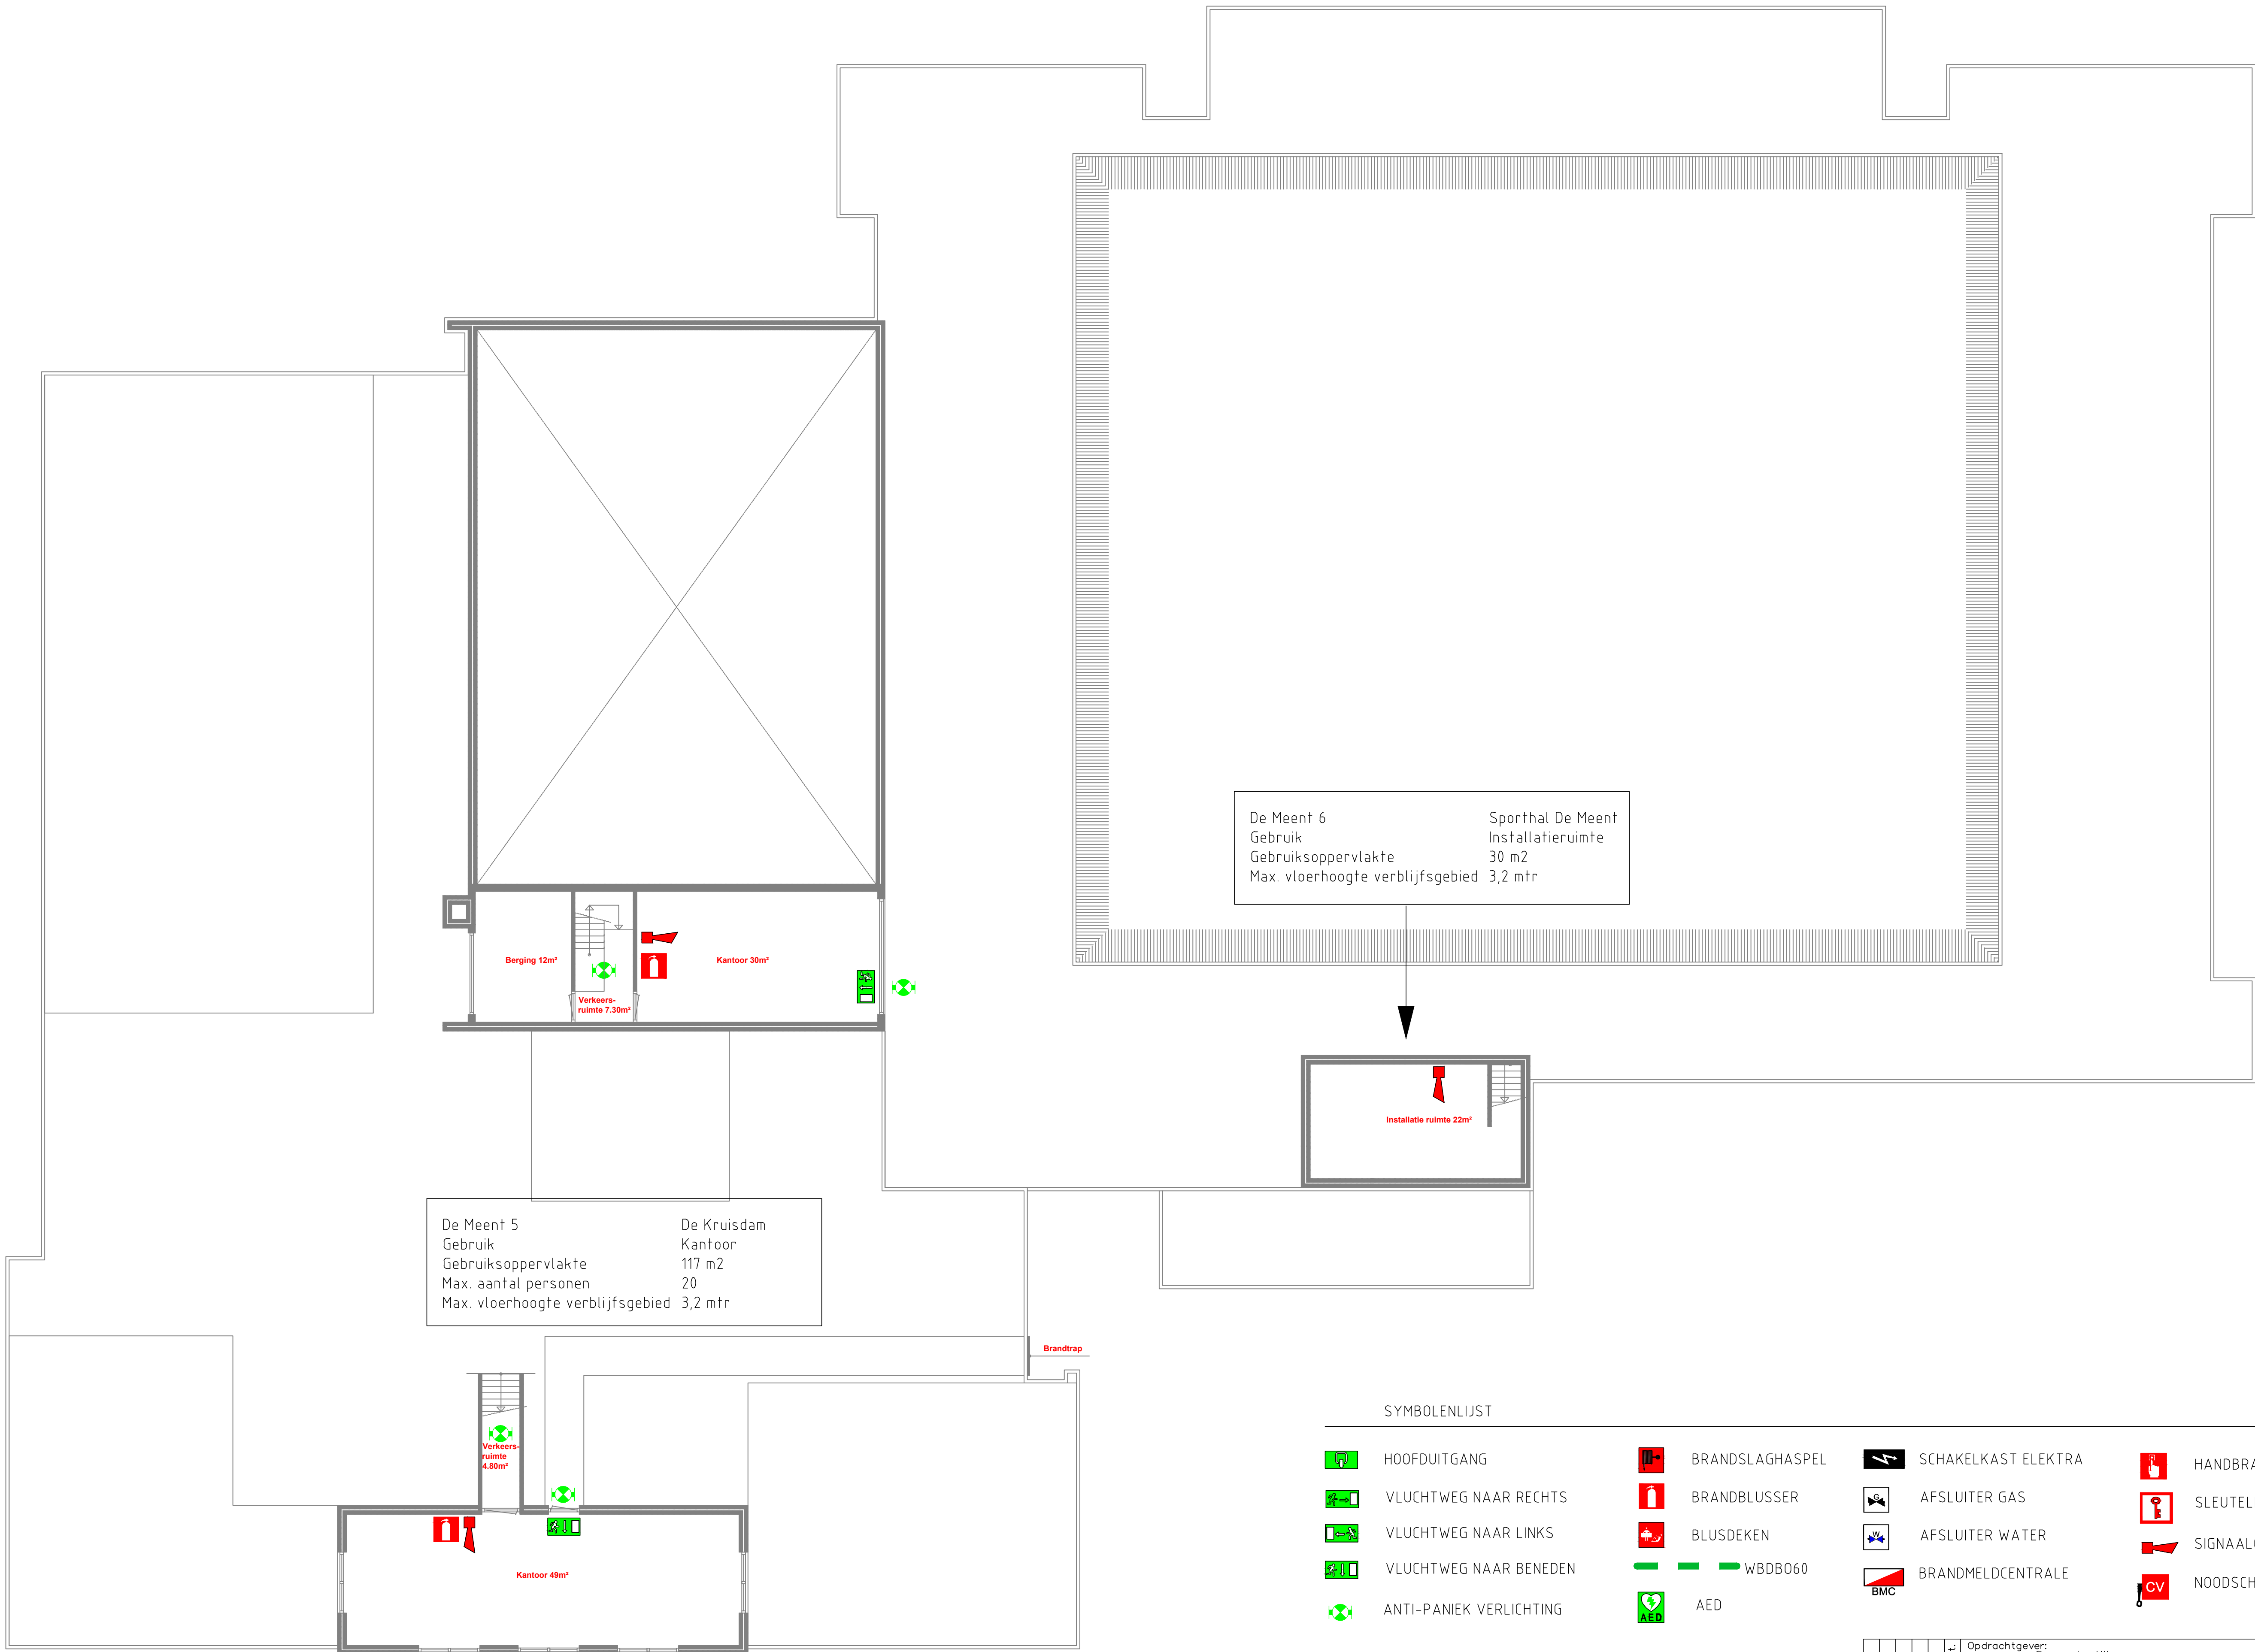

SYMBOLENLIJST

- | | | | | | | | |
|--|-------------------------|--|-----------------|--|---------------------|--|---------------------|
| | HOOFDUITGANG | | BRANDSLAGHASPEL | | SCHAKELKAST ELEKTRA | | HANDBRANDMELDER |
| | VLUCHTWEG NAAR RECHTS | | BRANDBLUSSER | | AFSLUITER GAS | | SLEUTELKLUIS |
| | VLUCHTWEG NAAR LINKS | | BLUSDEKEN | | AFSLUITER WATER | | SIGNAALGEVER |
| | VLUCHTWEG NAAR BENEDEN | | WBDB060 | | BRANMELDCENTRALE | | NOODSCHAKELAAR C.V. |
| | ANTI-PANIEK VERLICHTING | | AED | | | | |

Get.	Opdrachtgever: Gemeente Hilversum		Status: Bestek
	Onderdeel: Brand- en veiligheidsinstallatie verdieping		Schaal: 1:100
	Werk: Wijkcentrum De Meent Hilversumse Meent		Formaat: A0
	Datum: 10-04-2014		Getekend TG
Wijz.			Gecontr.: 12WE0030
	Hardwareweg 4 3821 BM Amersfoort www.360techniek.nl		Tek.n.: E01
	Tel.: (033) 4630559 info@360techniek.nl		
	Bouwkundige onderlegger: Tek. nr.: Datum:		