



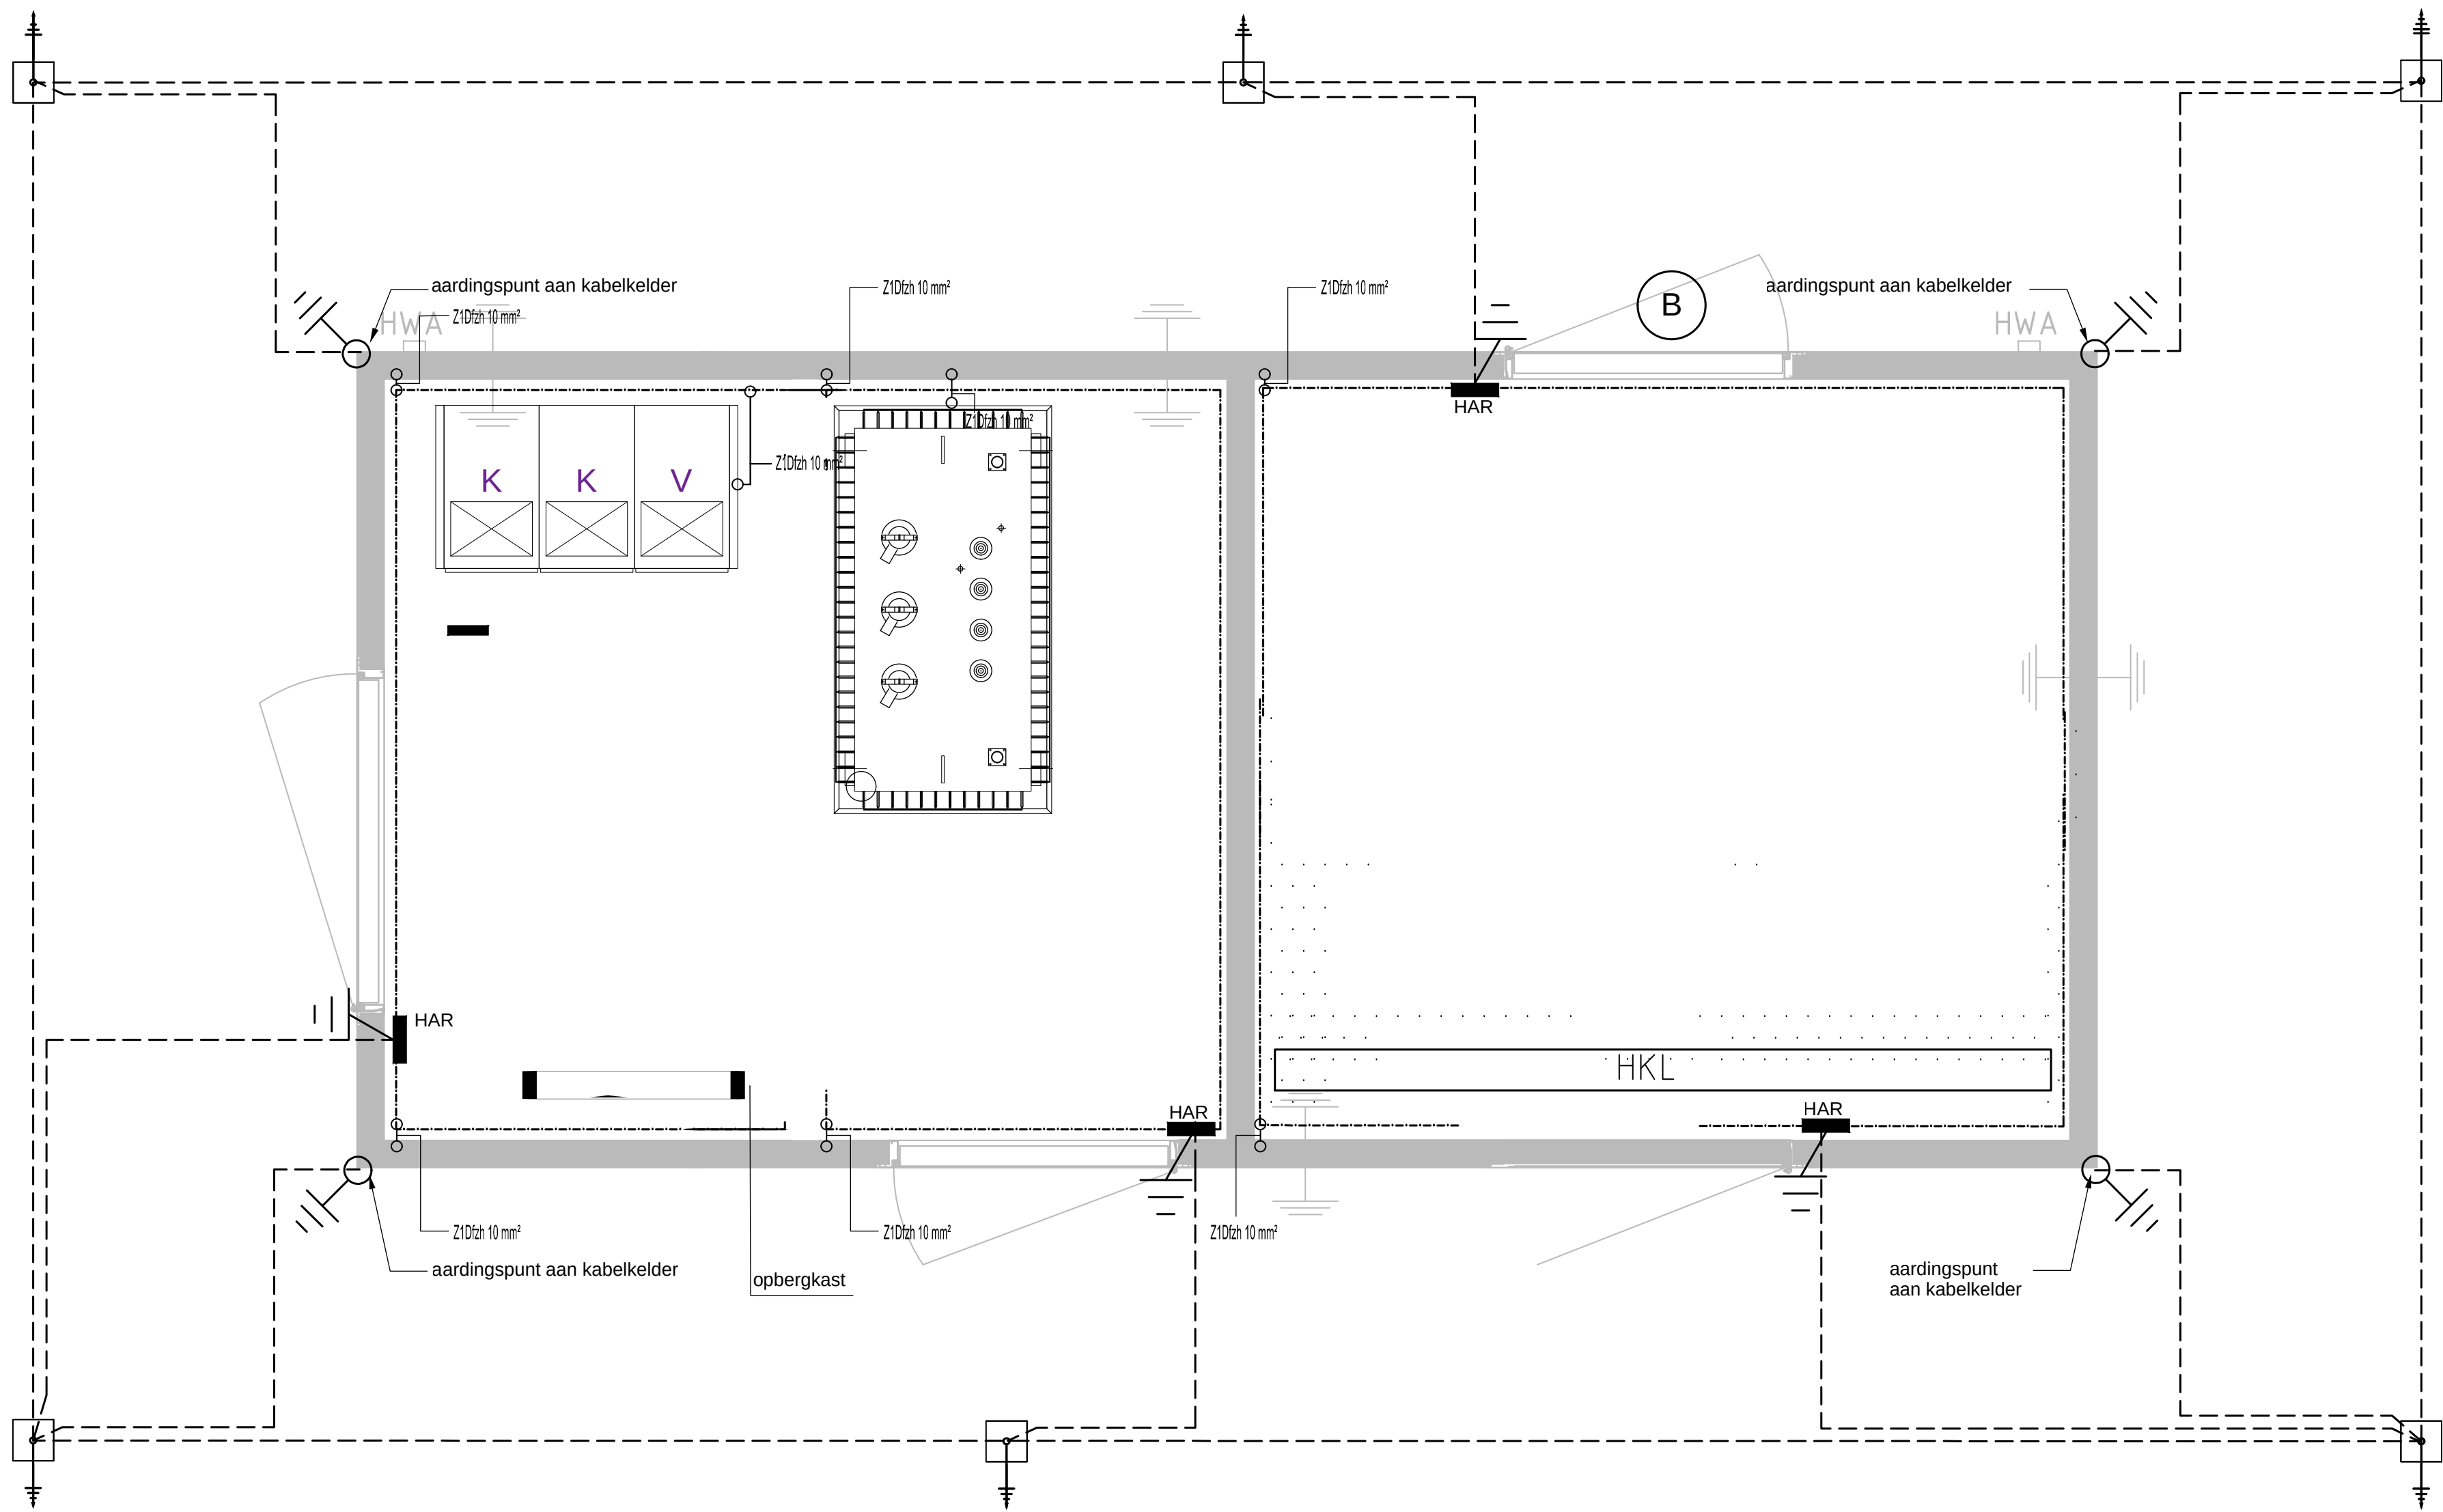

PLATTEGROND

NIEUW TRANSFORMATORSTATION 127

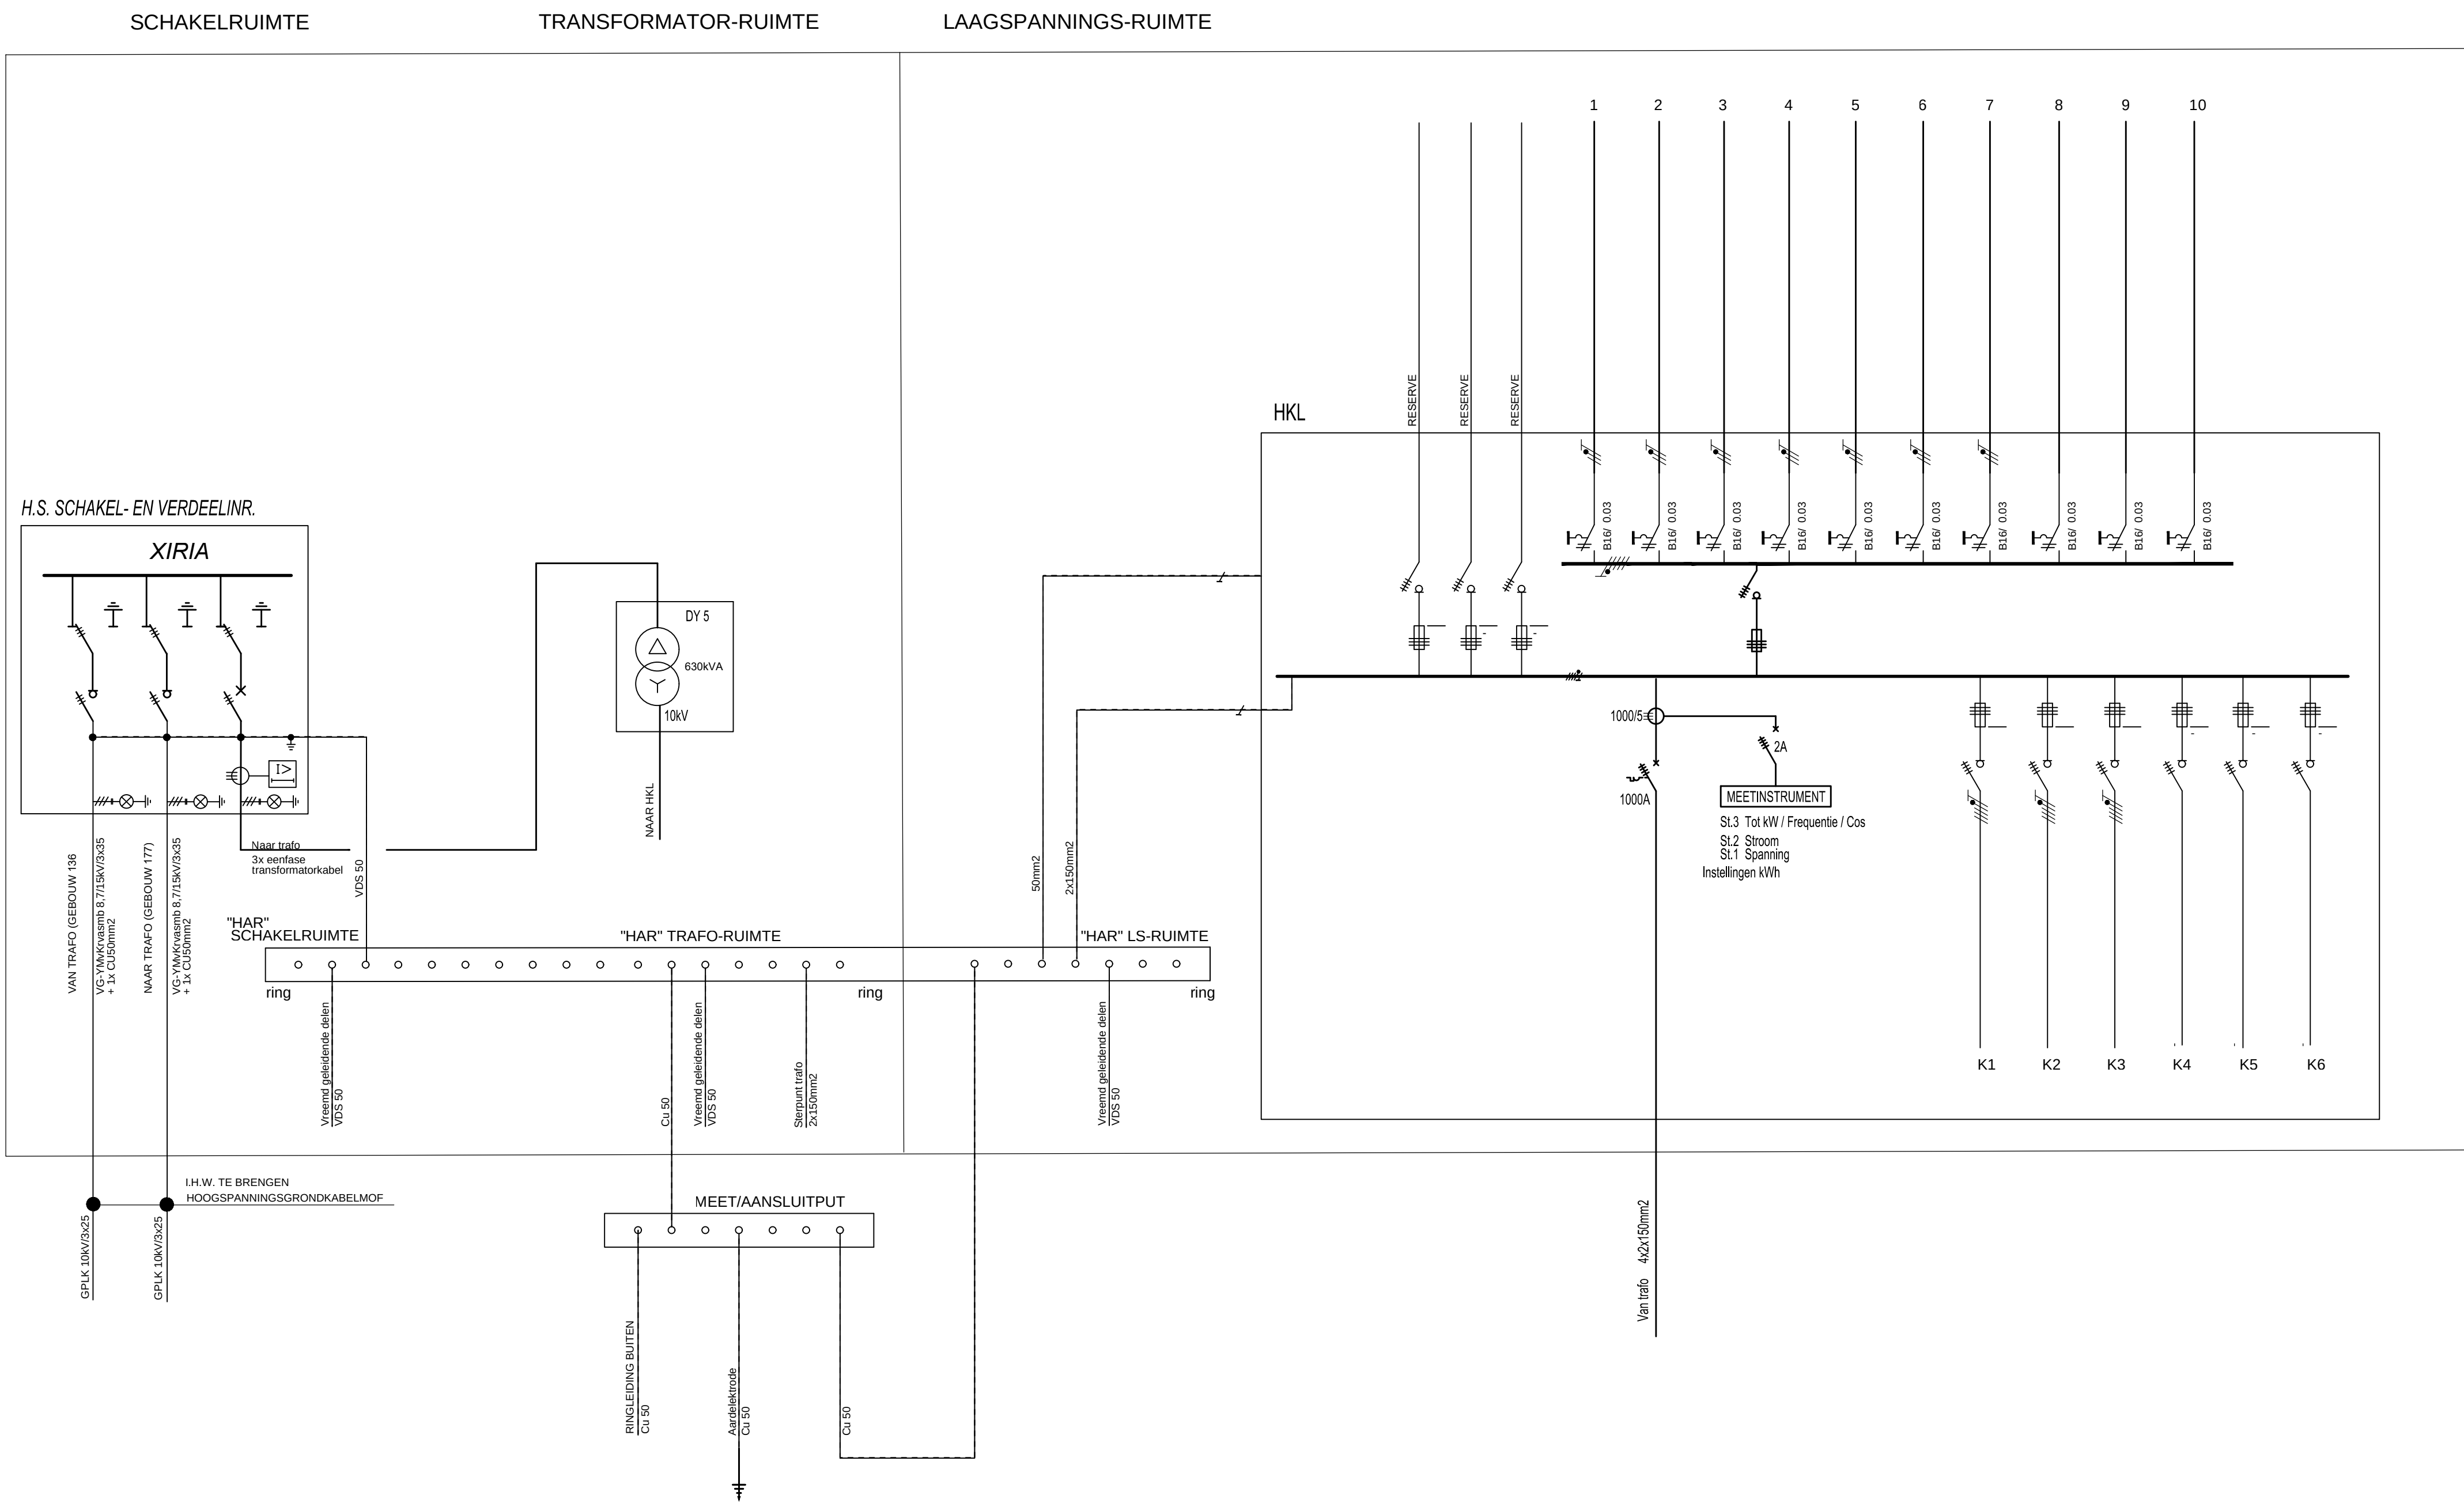

Principe aarding hoogspanningsruimtes	
Specificatie: Schematische weergave nieuw transformatorstation 127	
Objectnummer: 33C10	Gelekerd: J. Boontappel
Gebruiksnummer: 127	Gecontroleerd: M. Loohuis
Besteknummer: 27041	Datum: 01-09-2022
Projectnummer: 27041	Schaal: 1:20
Fase: Contract	Formaat: A1
Versie: A	Documentcode:
Directie - Vestigingsdirectie www.rijksvastgoedbedrijf.nl 088 172 80 00	
Blad E00	
Directie - Vestigingsdirectie www.rijksvastgoedbedrijf.nl 088 172 80 00	
27041-Contract-ET-008.dwg	