


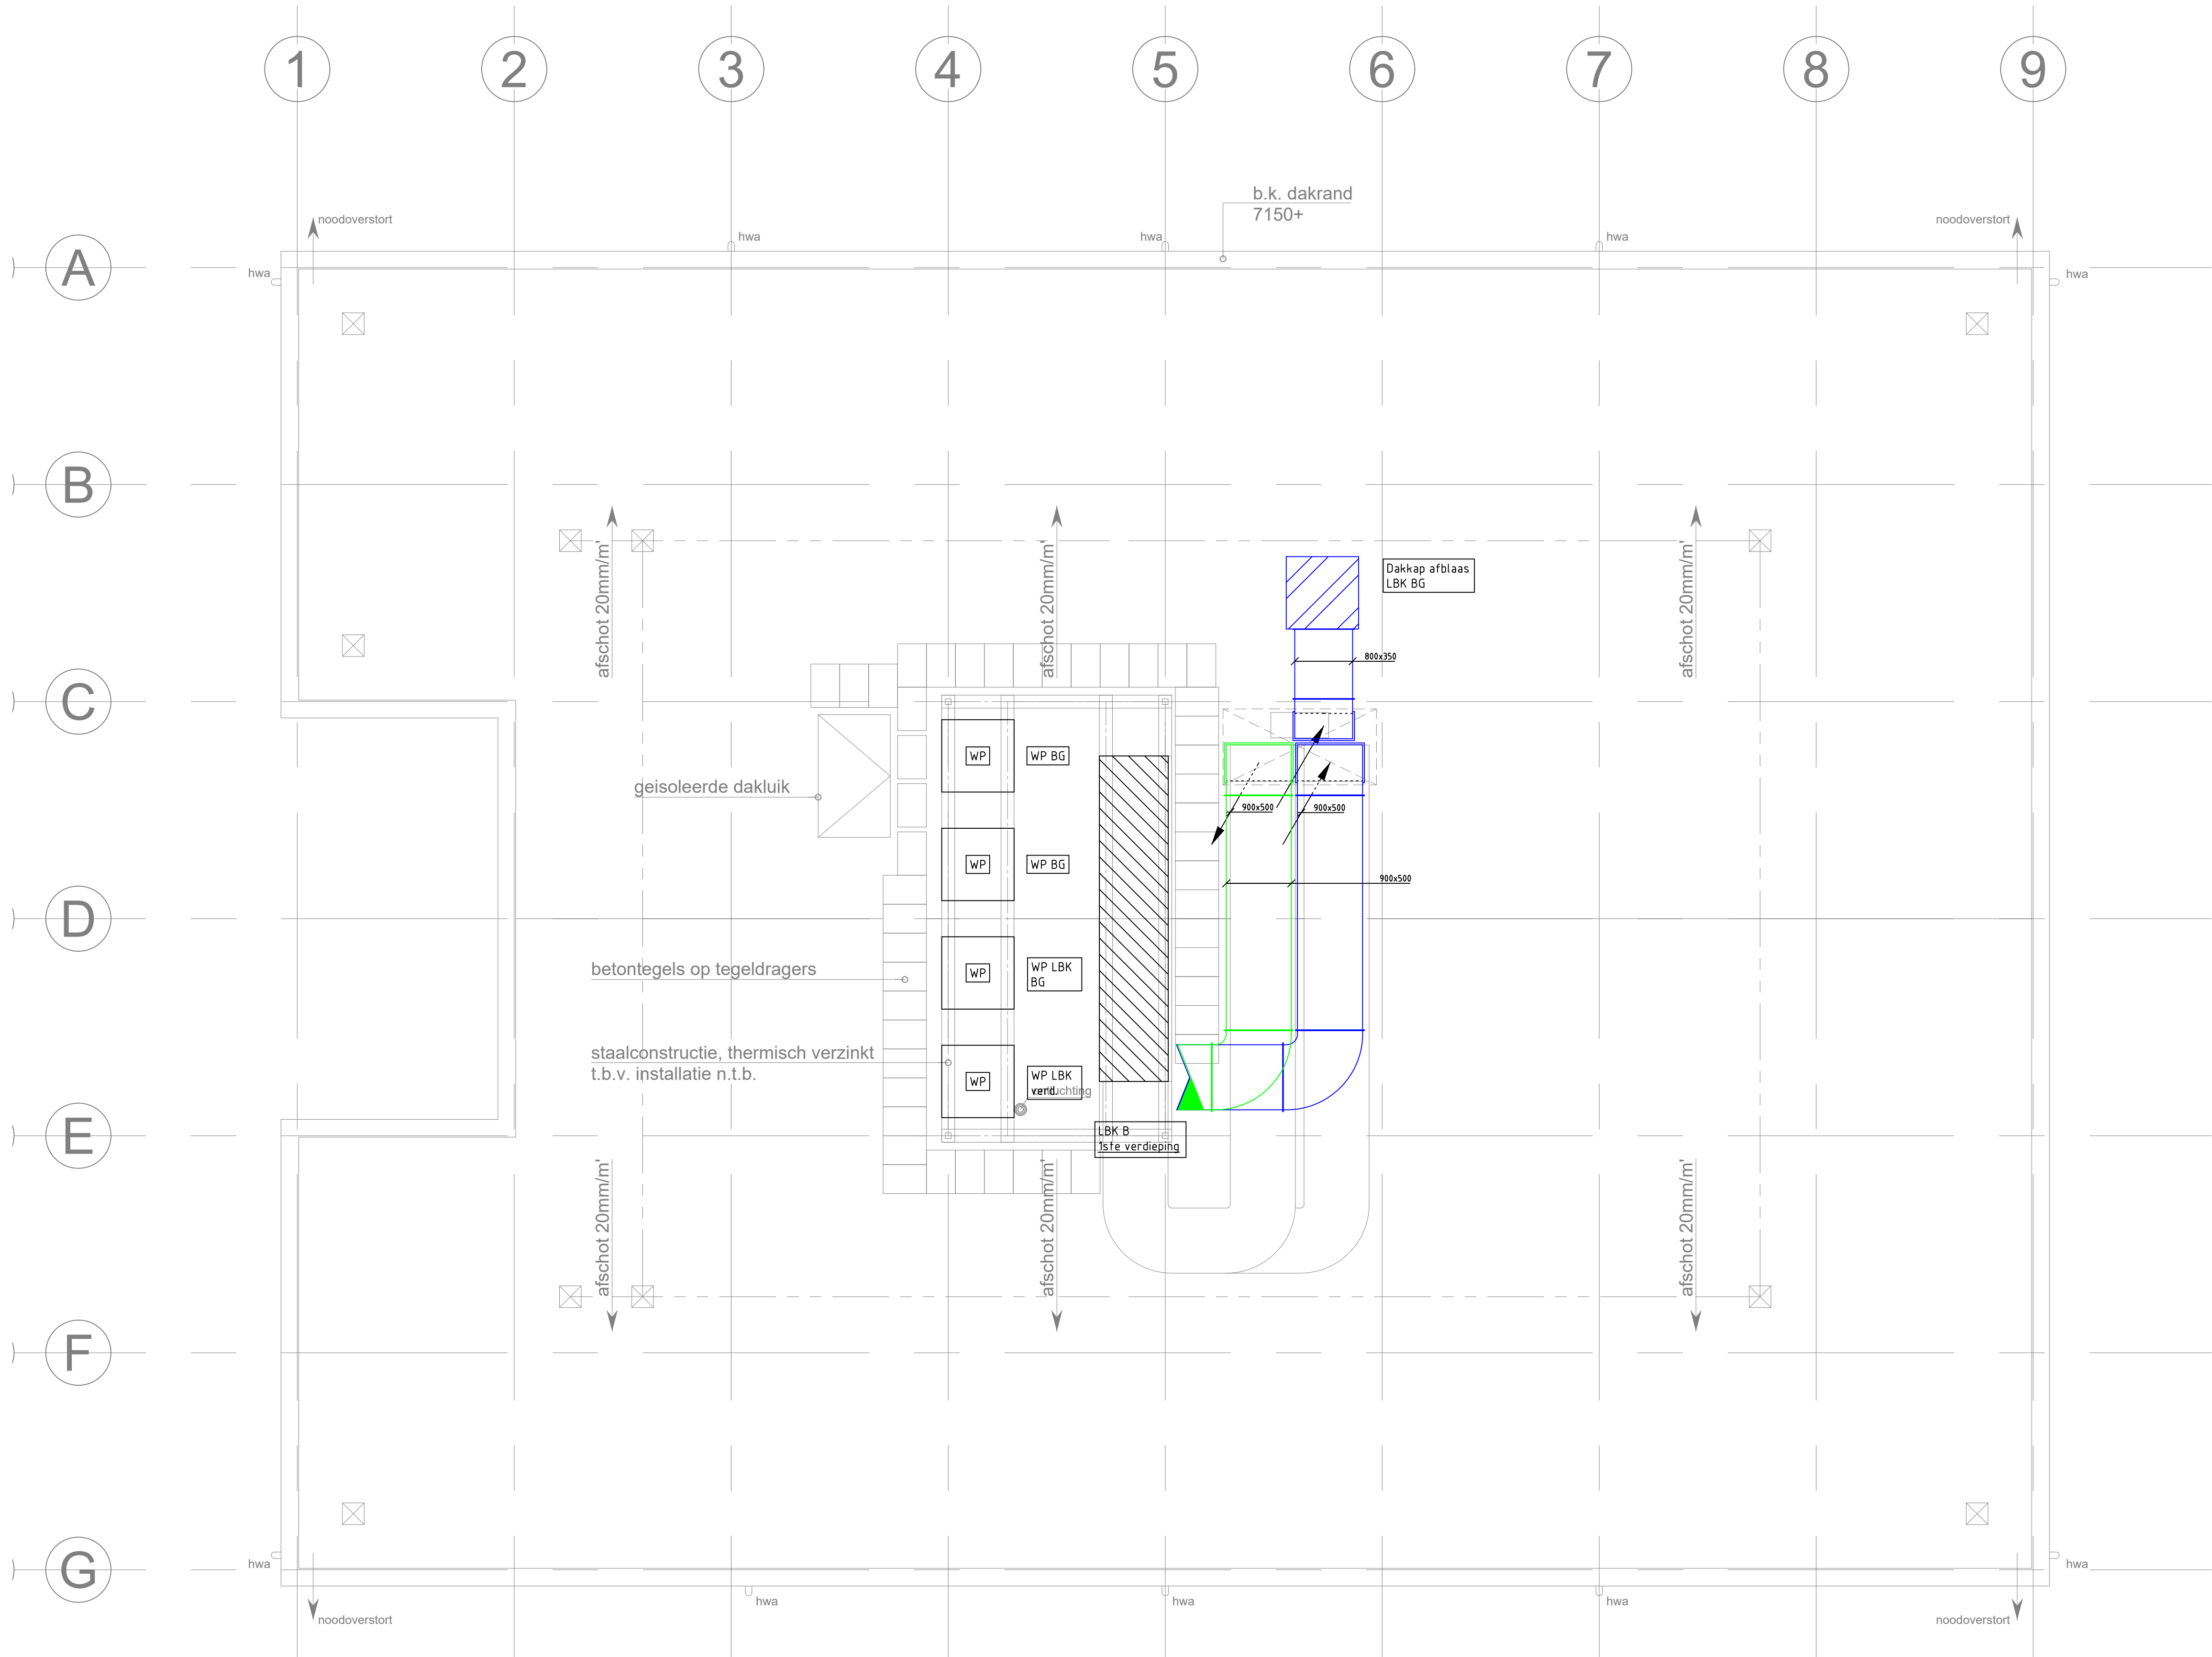

Dakplattegrond

RENVOOI	
	Luchtkanaal inblaas (Recht)
	Luchtkanaal afzuig (Recht)
	Luchtkanaal inblaas (Rond)
	Luchtkanaal afzuig (Rond)
	Luchtverdeelslang
	Flexibele slang
	Regelklep
	Brandklep
	Luchtbehandelingskast
	Luchttoevoerrooster
	Luchtafzuigrooster
	Radiator

Opdrachtgever: Gemeente Lansingerland		Noordpijl:
Werk:	Semi-permanent	Schaal : 1:50
	Schoolgebouw 'Het Hoge Land'	Tekenaar: FL
Onderwerp :	Hogelandsepad te Bergschenhoek	Gecontr. :
	Werktuigkundige installaties	Formaat : A1
Dak	Ventilatie/luchtbehandeling	Datum : 01-12-2023
	Dak	Proj. nr. : 23.069
Gewijz.		Status : Definitief
ONTWERPBUREAU		Tek. nr.:
VAN DER VLUGT B.V.		LB 02
KLIMAATBEHEERSING-SANITAIRE INSTALLATIES		
ELEKTROTECHNISCHE INSTALLATIES		
De Roysloot 12G, 2231 NZ Rijsburg		
Postbus 39 2230 AA Rijsburg		
Tel. 071 - 40 85 880		
Website: www.ontwerpburovandervlugt.nl		

DEZE TEKENING MAG ZONDER ONZE TOESTEMMING NIET WORDEN GECOPIEERD NOCH AAN DERDEN TER INZAGE WORDEN VERSTREKT.