


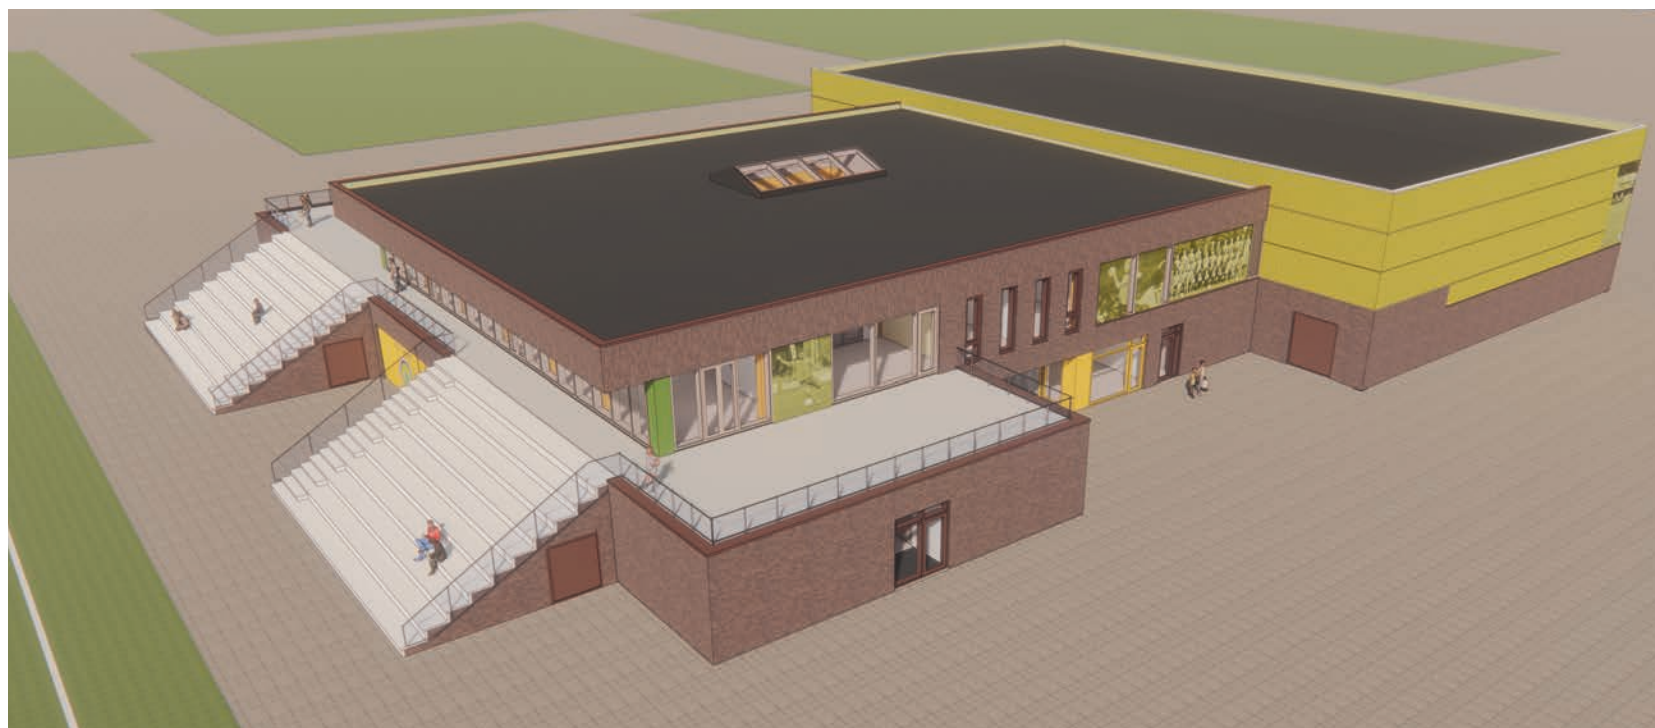

INFO@KVDKARCHITECTEN.NL
WWW.KVDKARCHITECTEN.NL

NIEUWBOUW SPORTCOMPLEX GEMEENTE - FC LISSE
21 APRIL 2020 - PROJECTNUMMER 17137































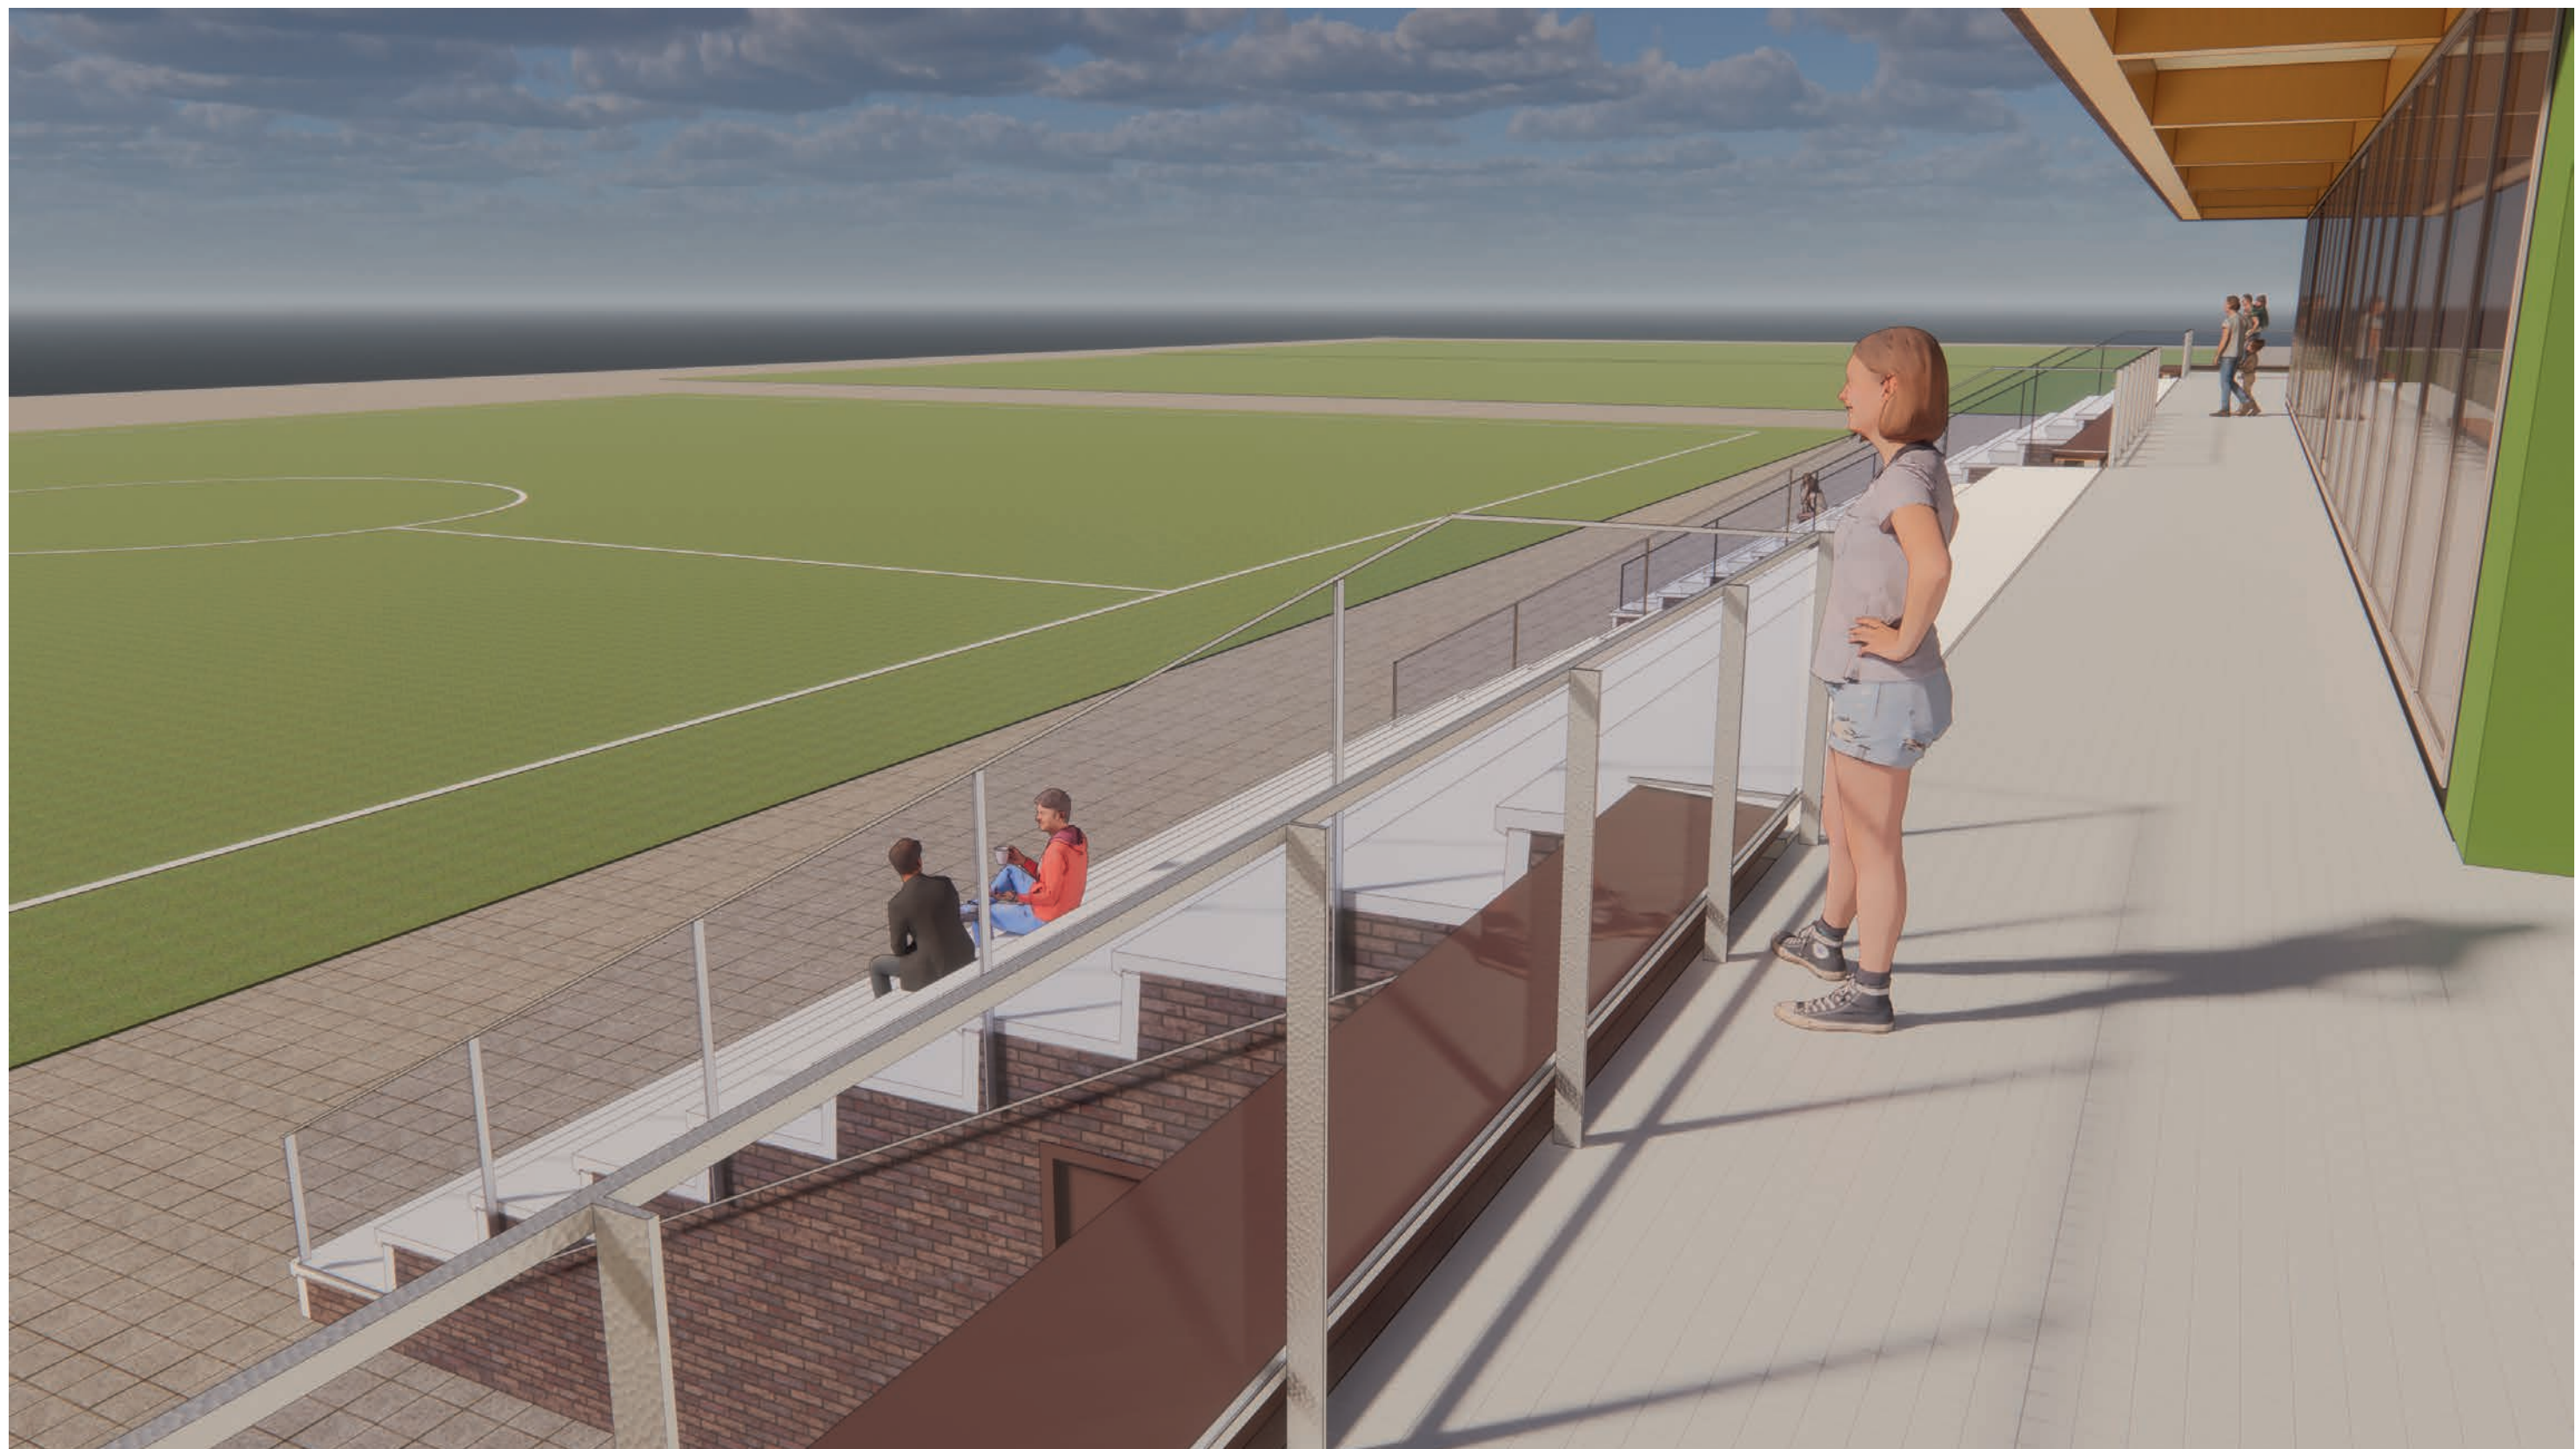


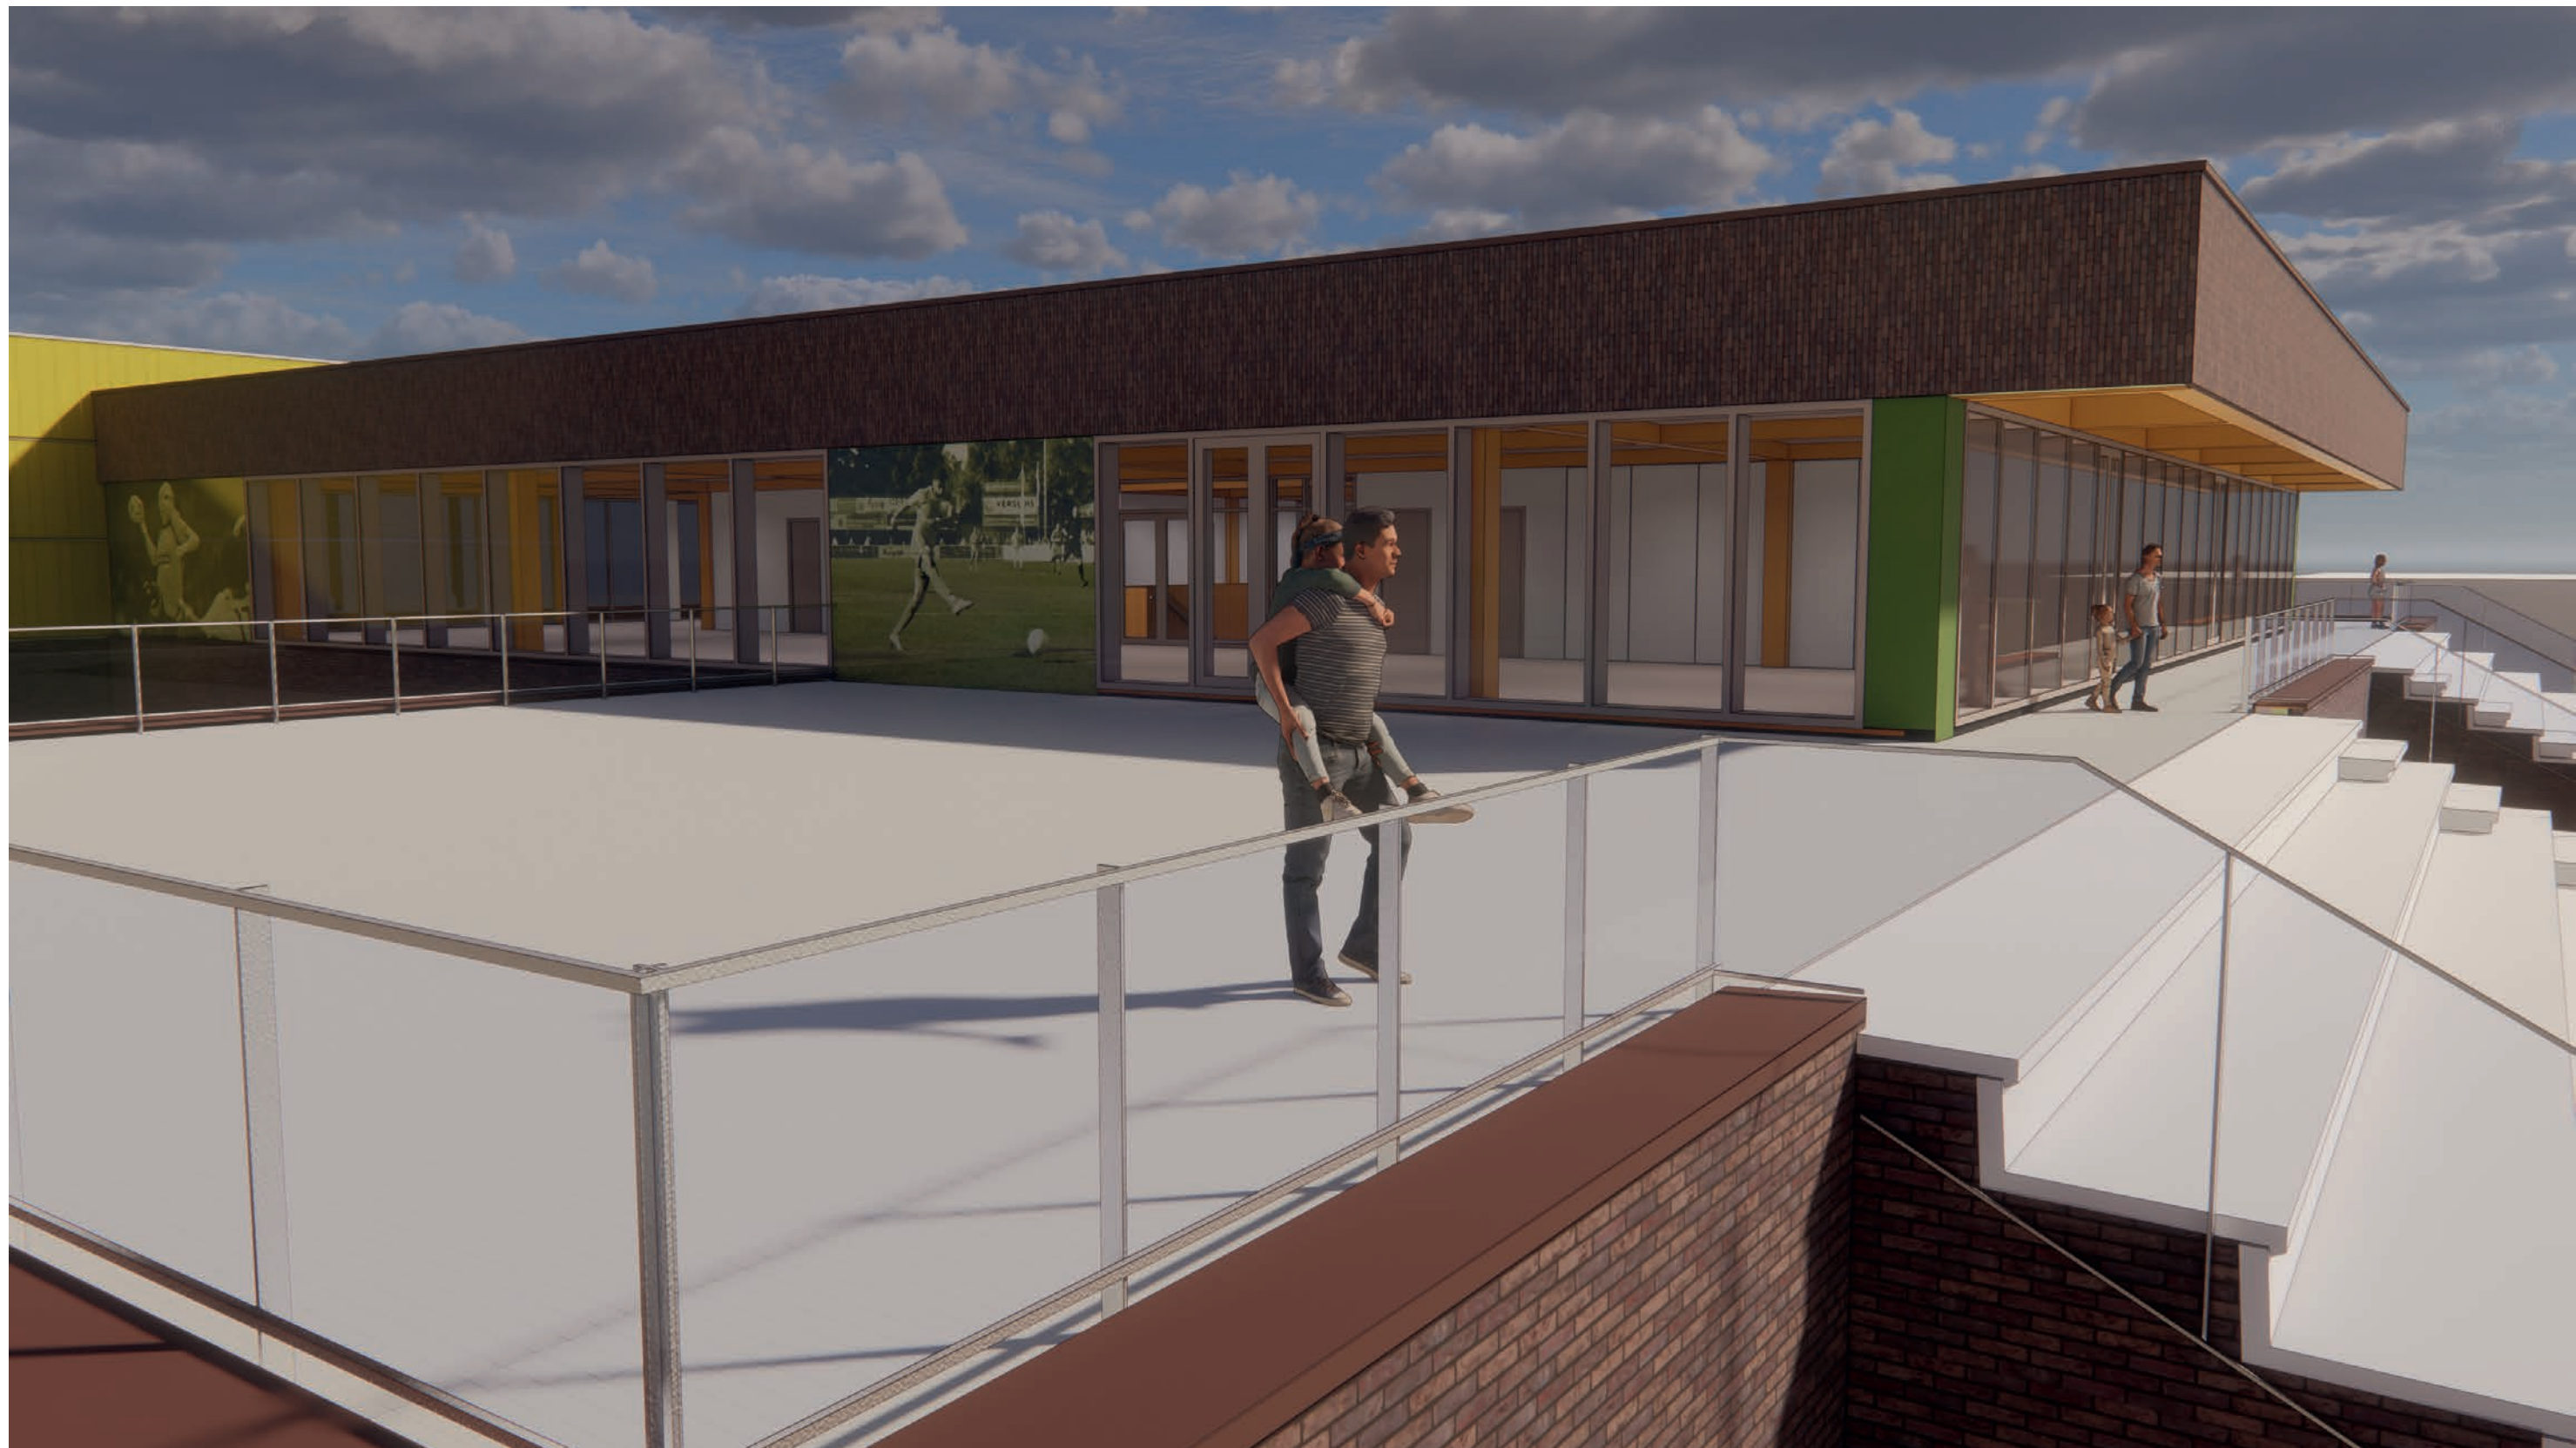


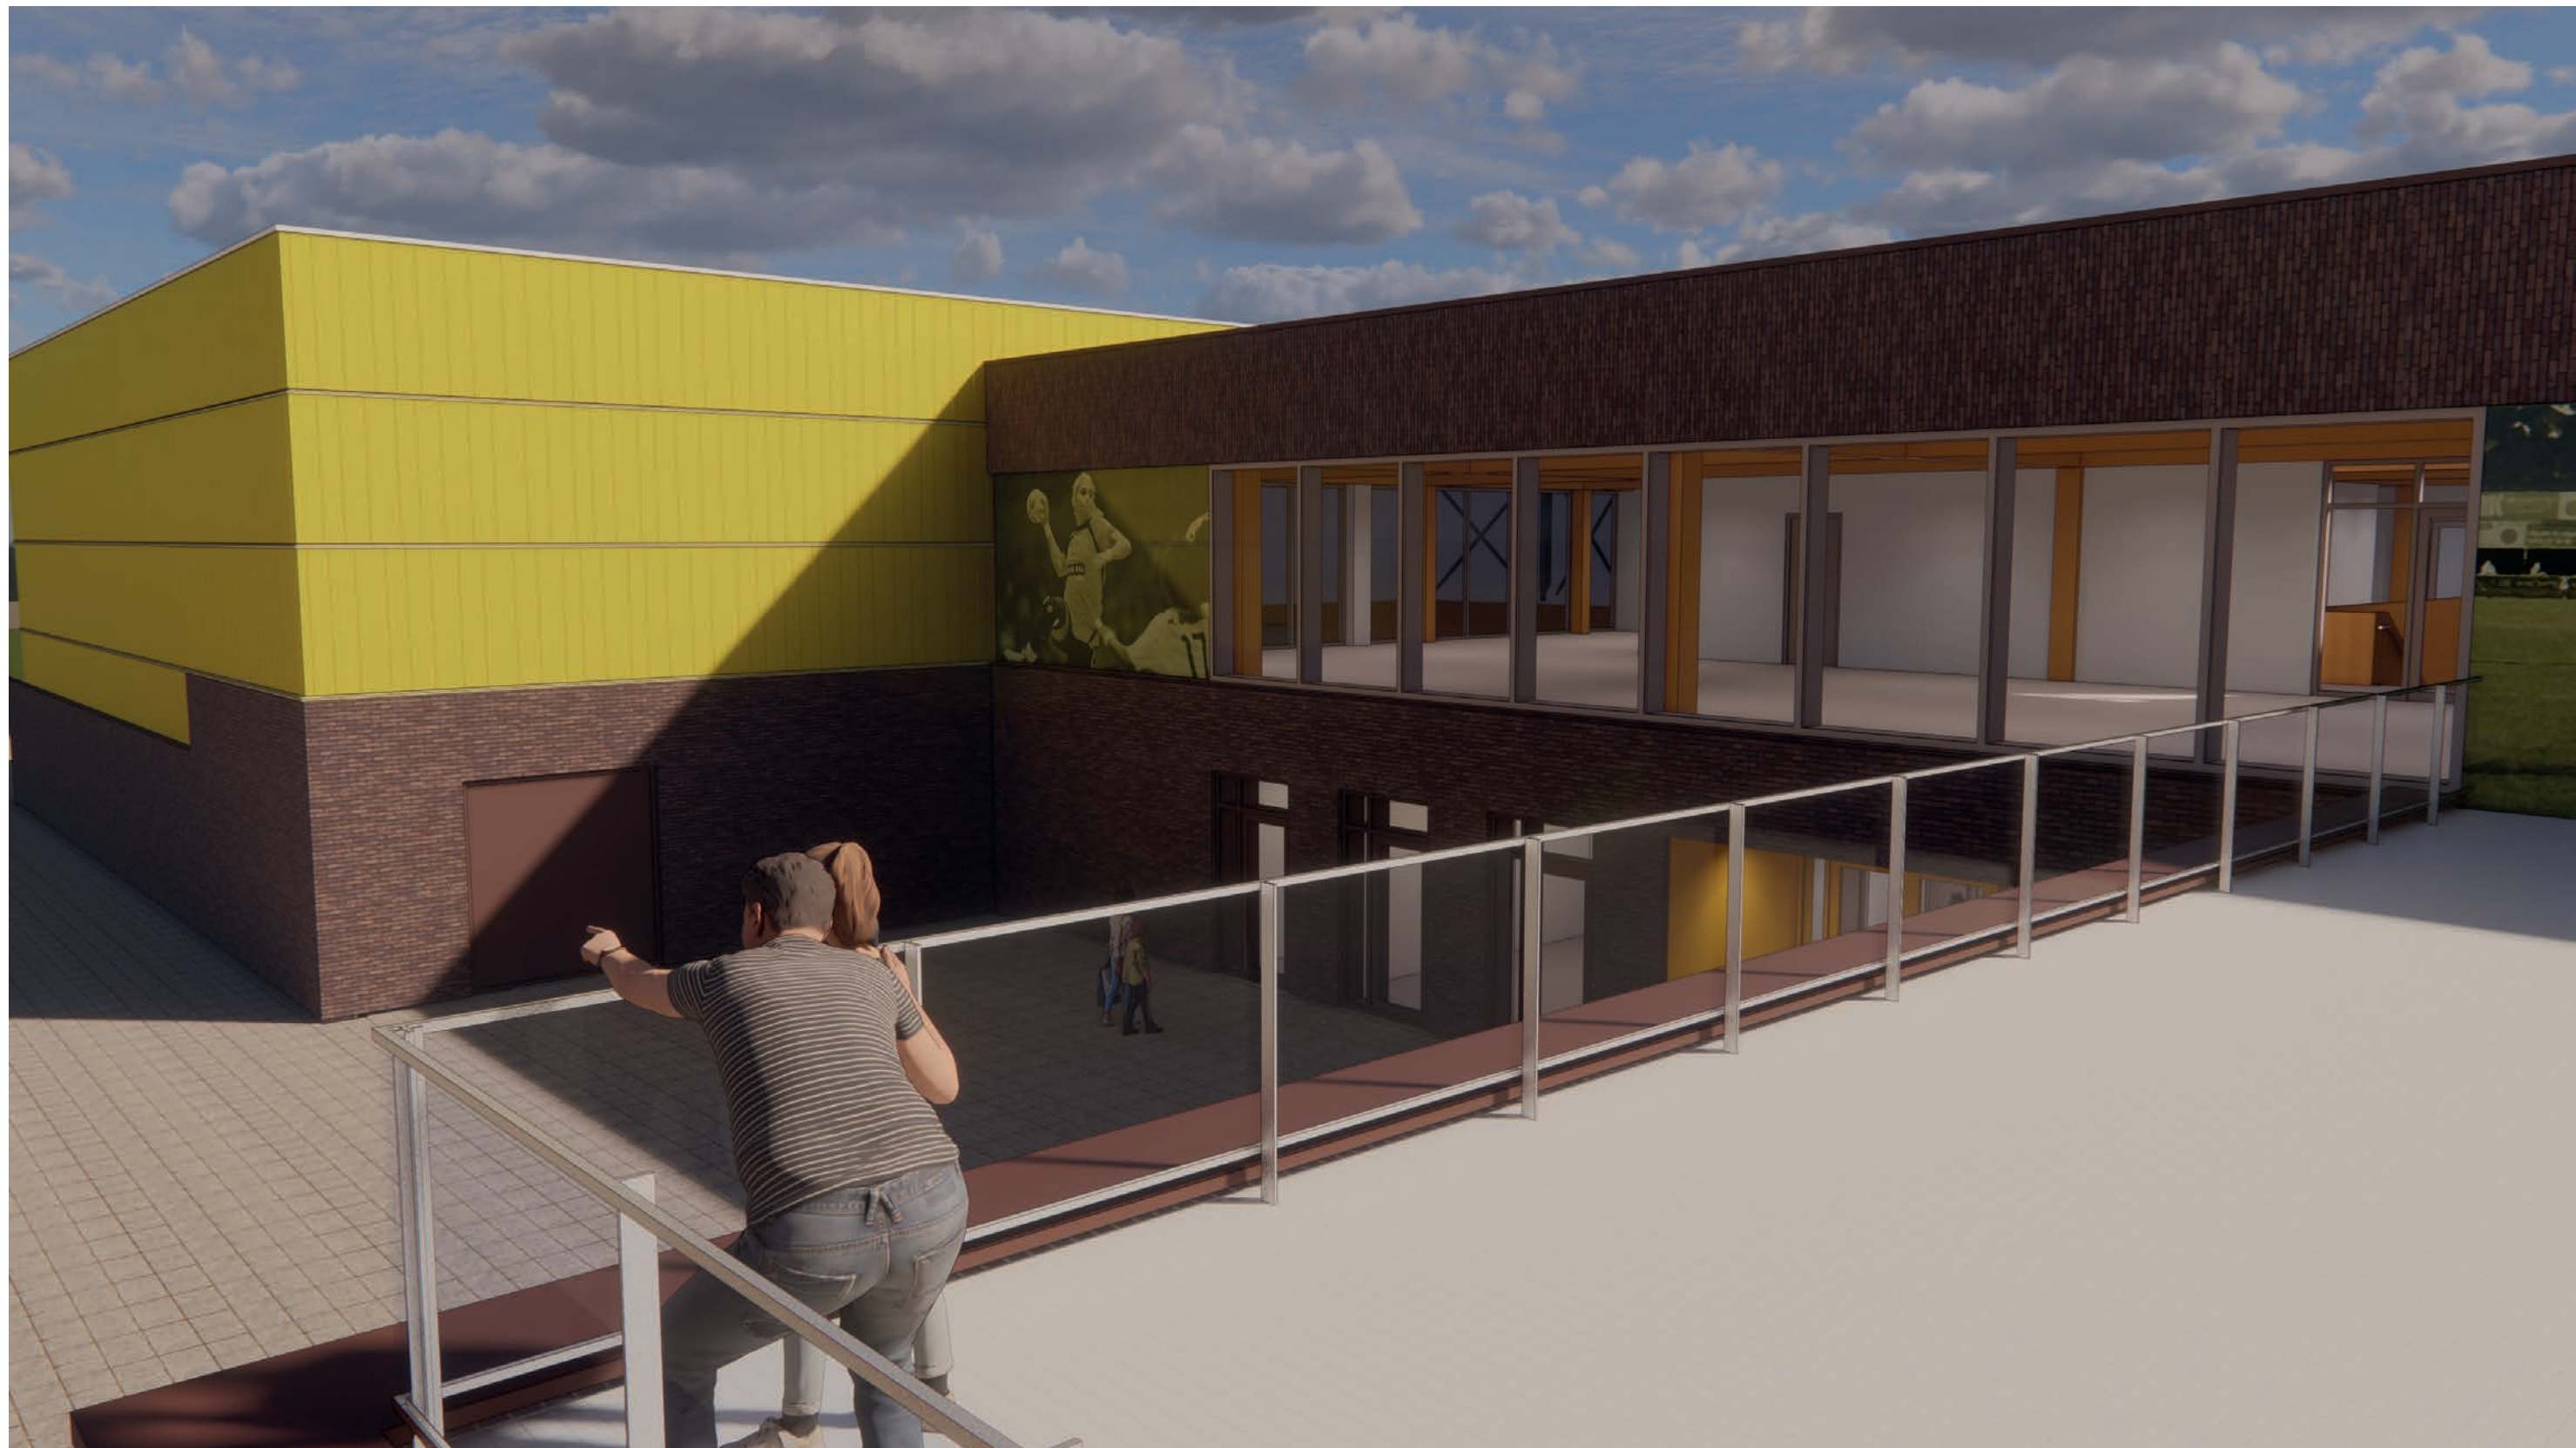

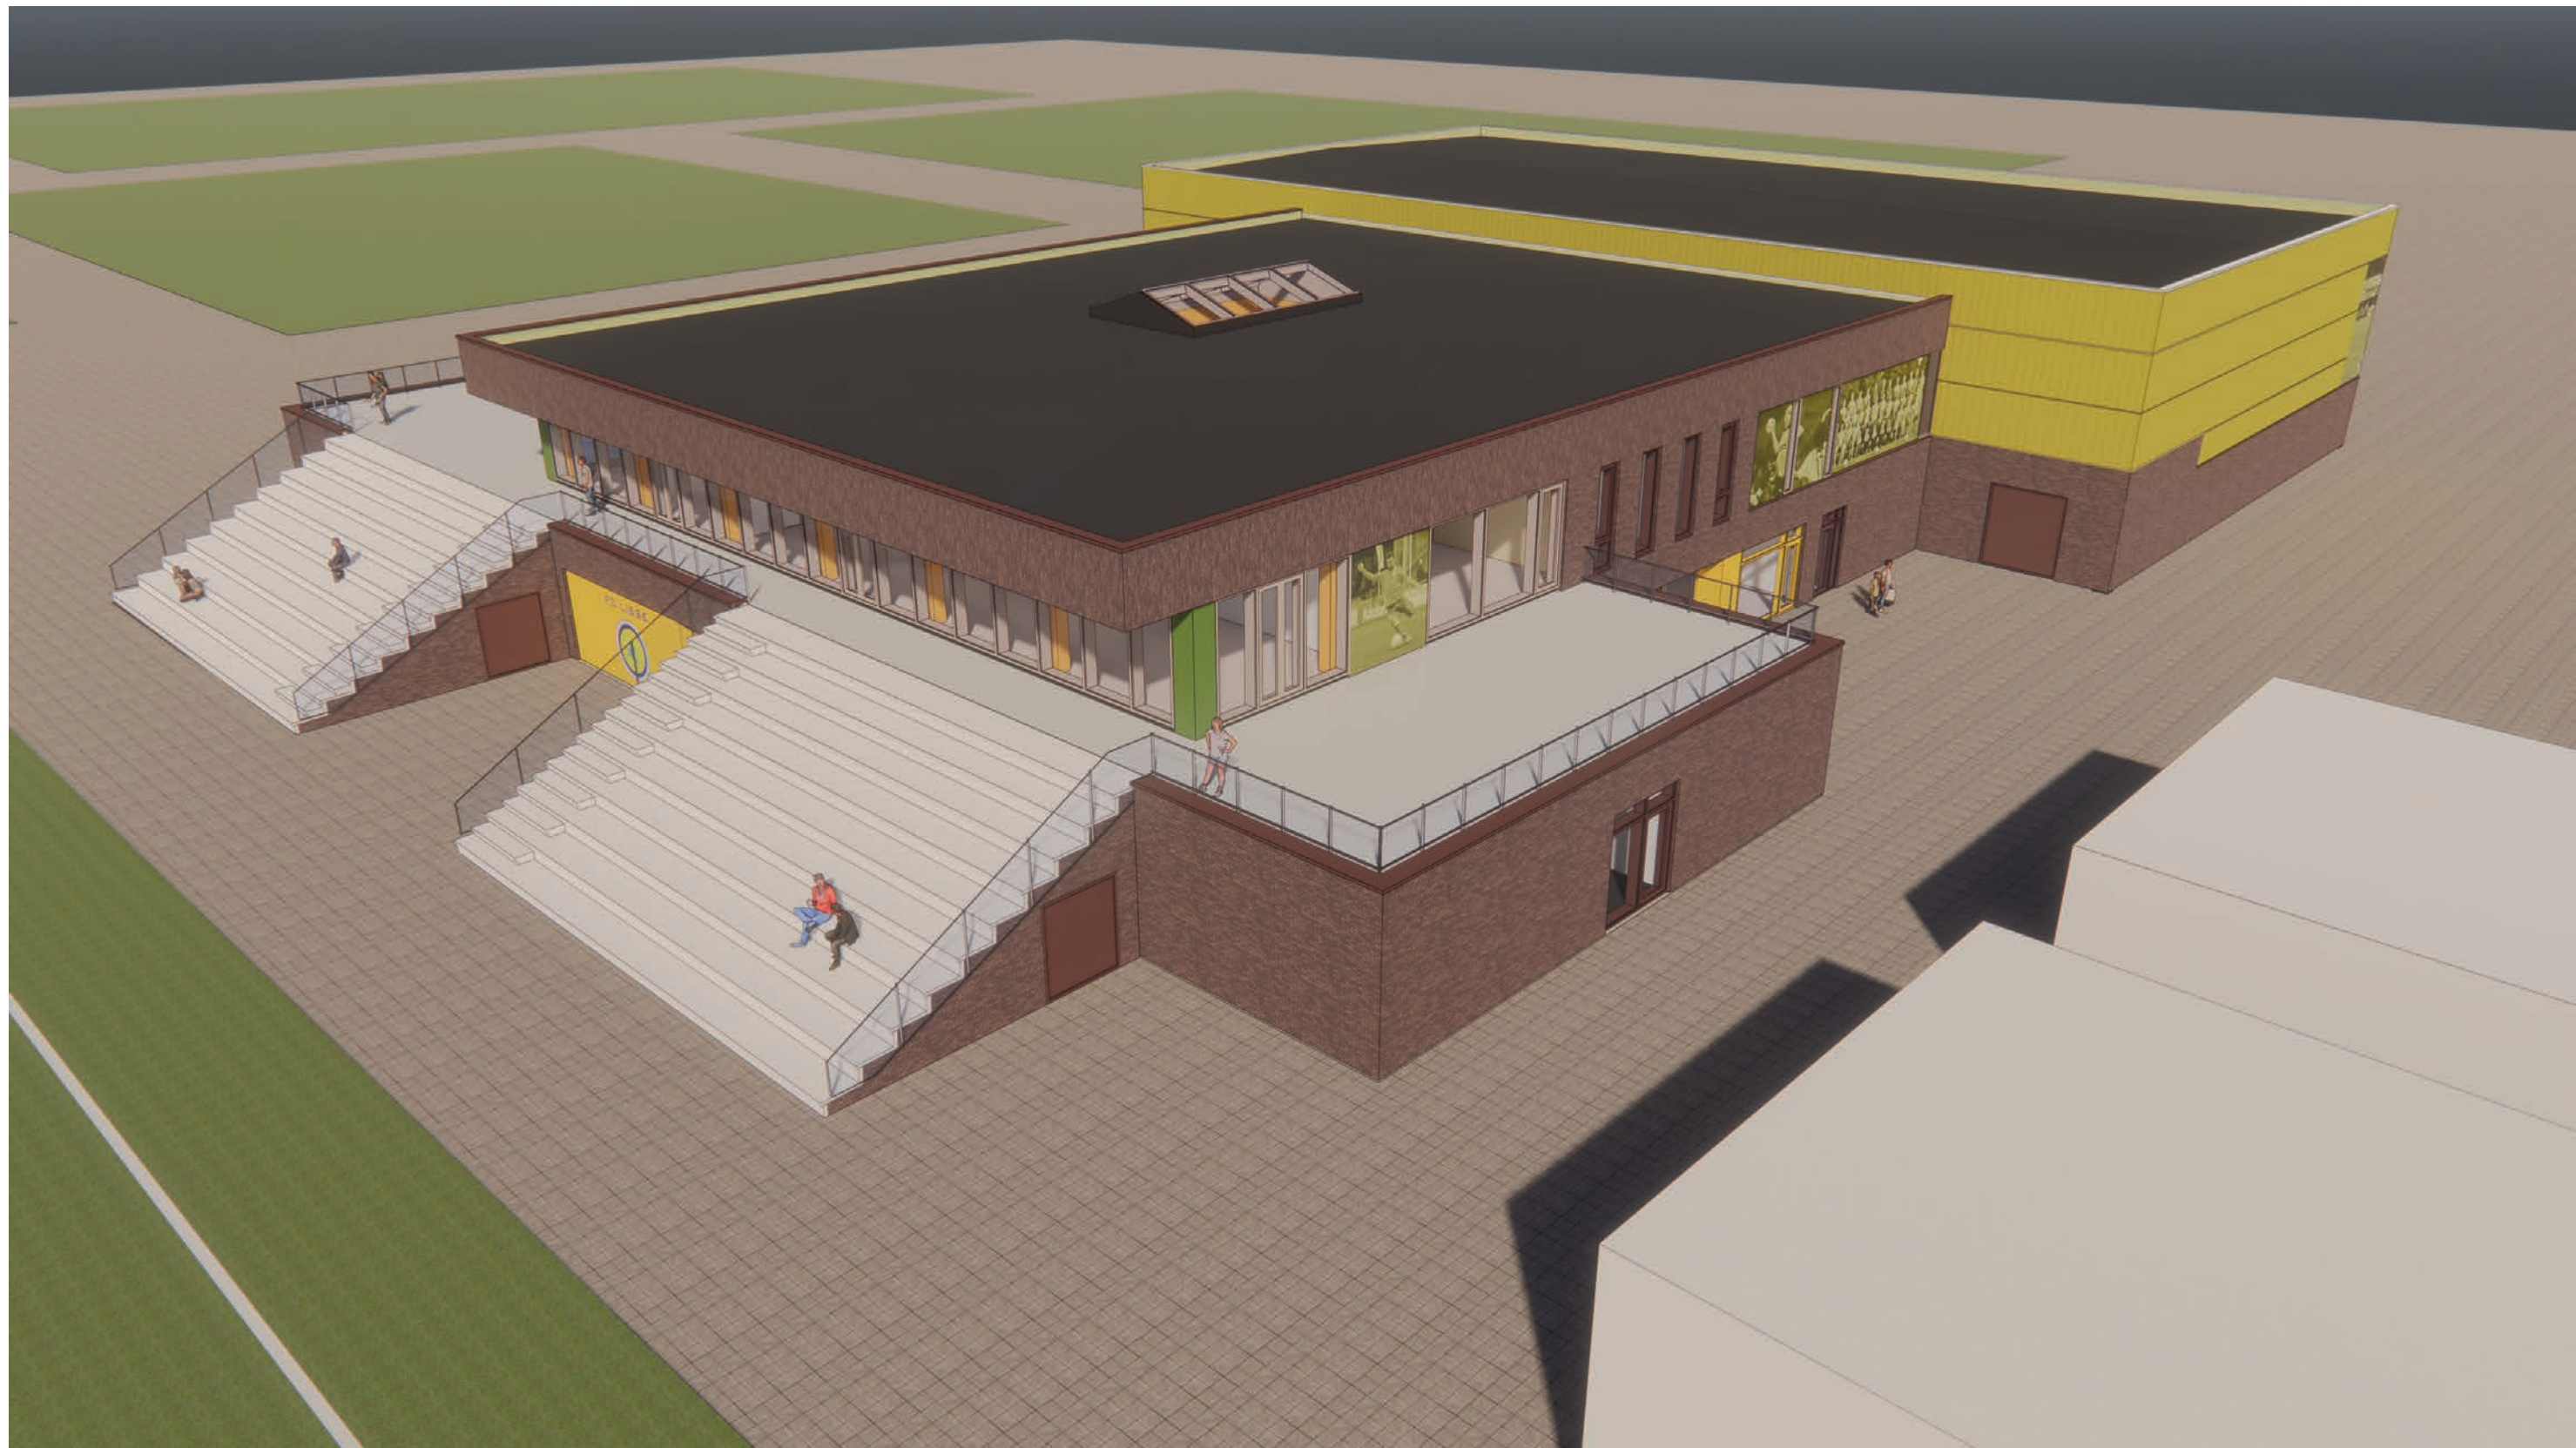



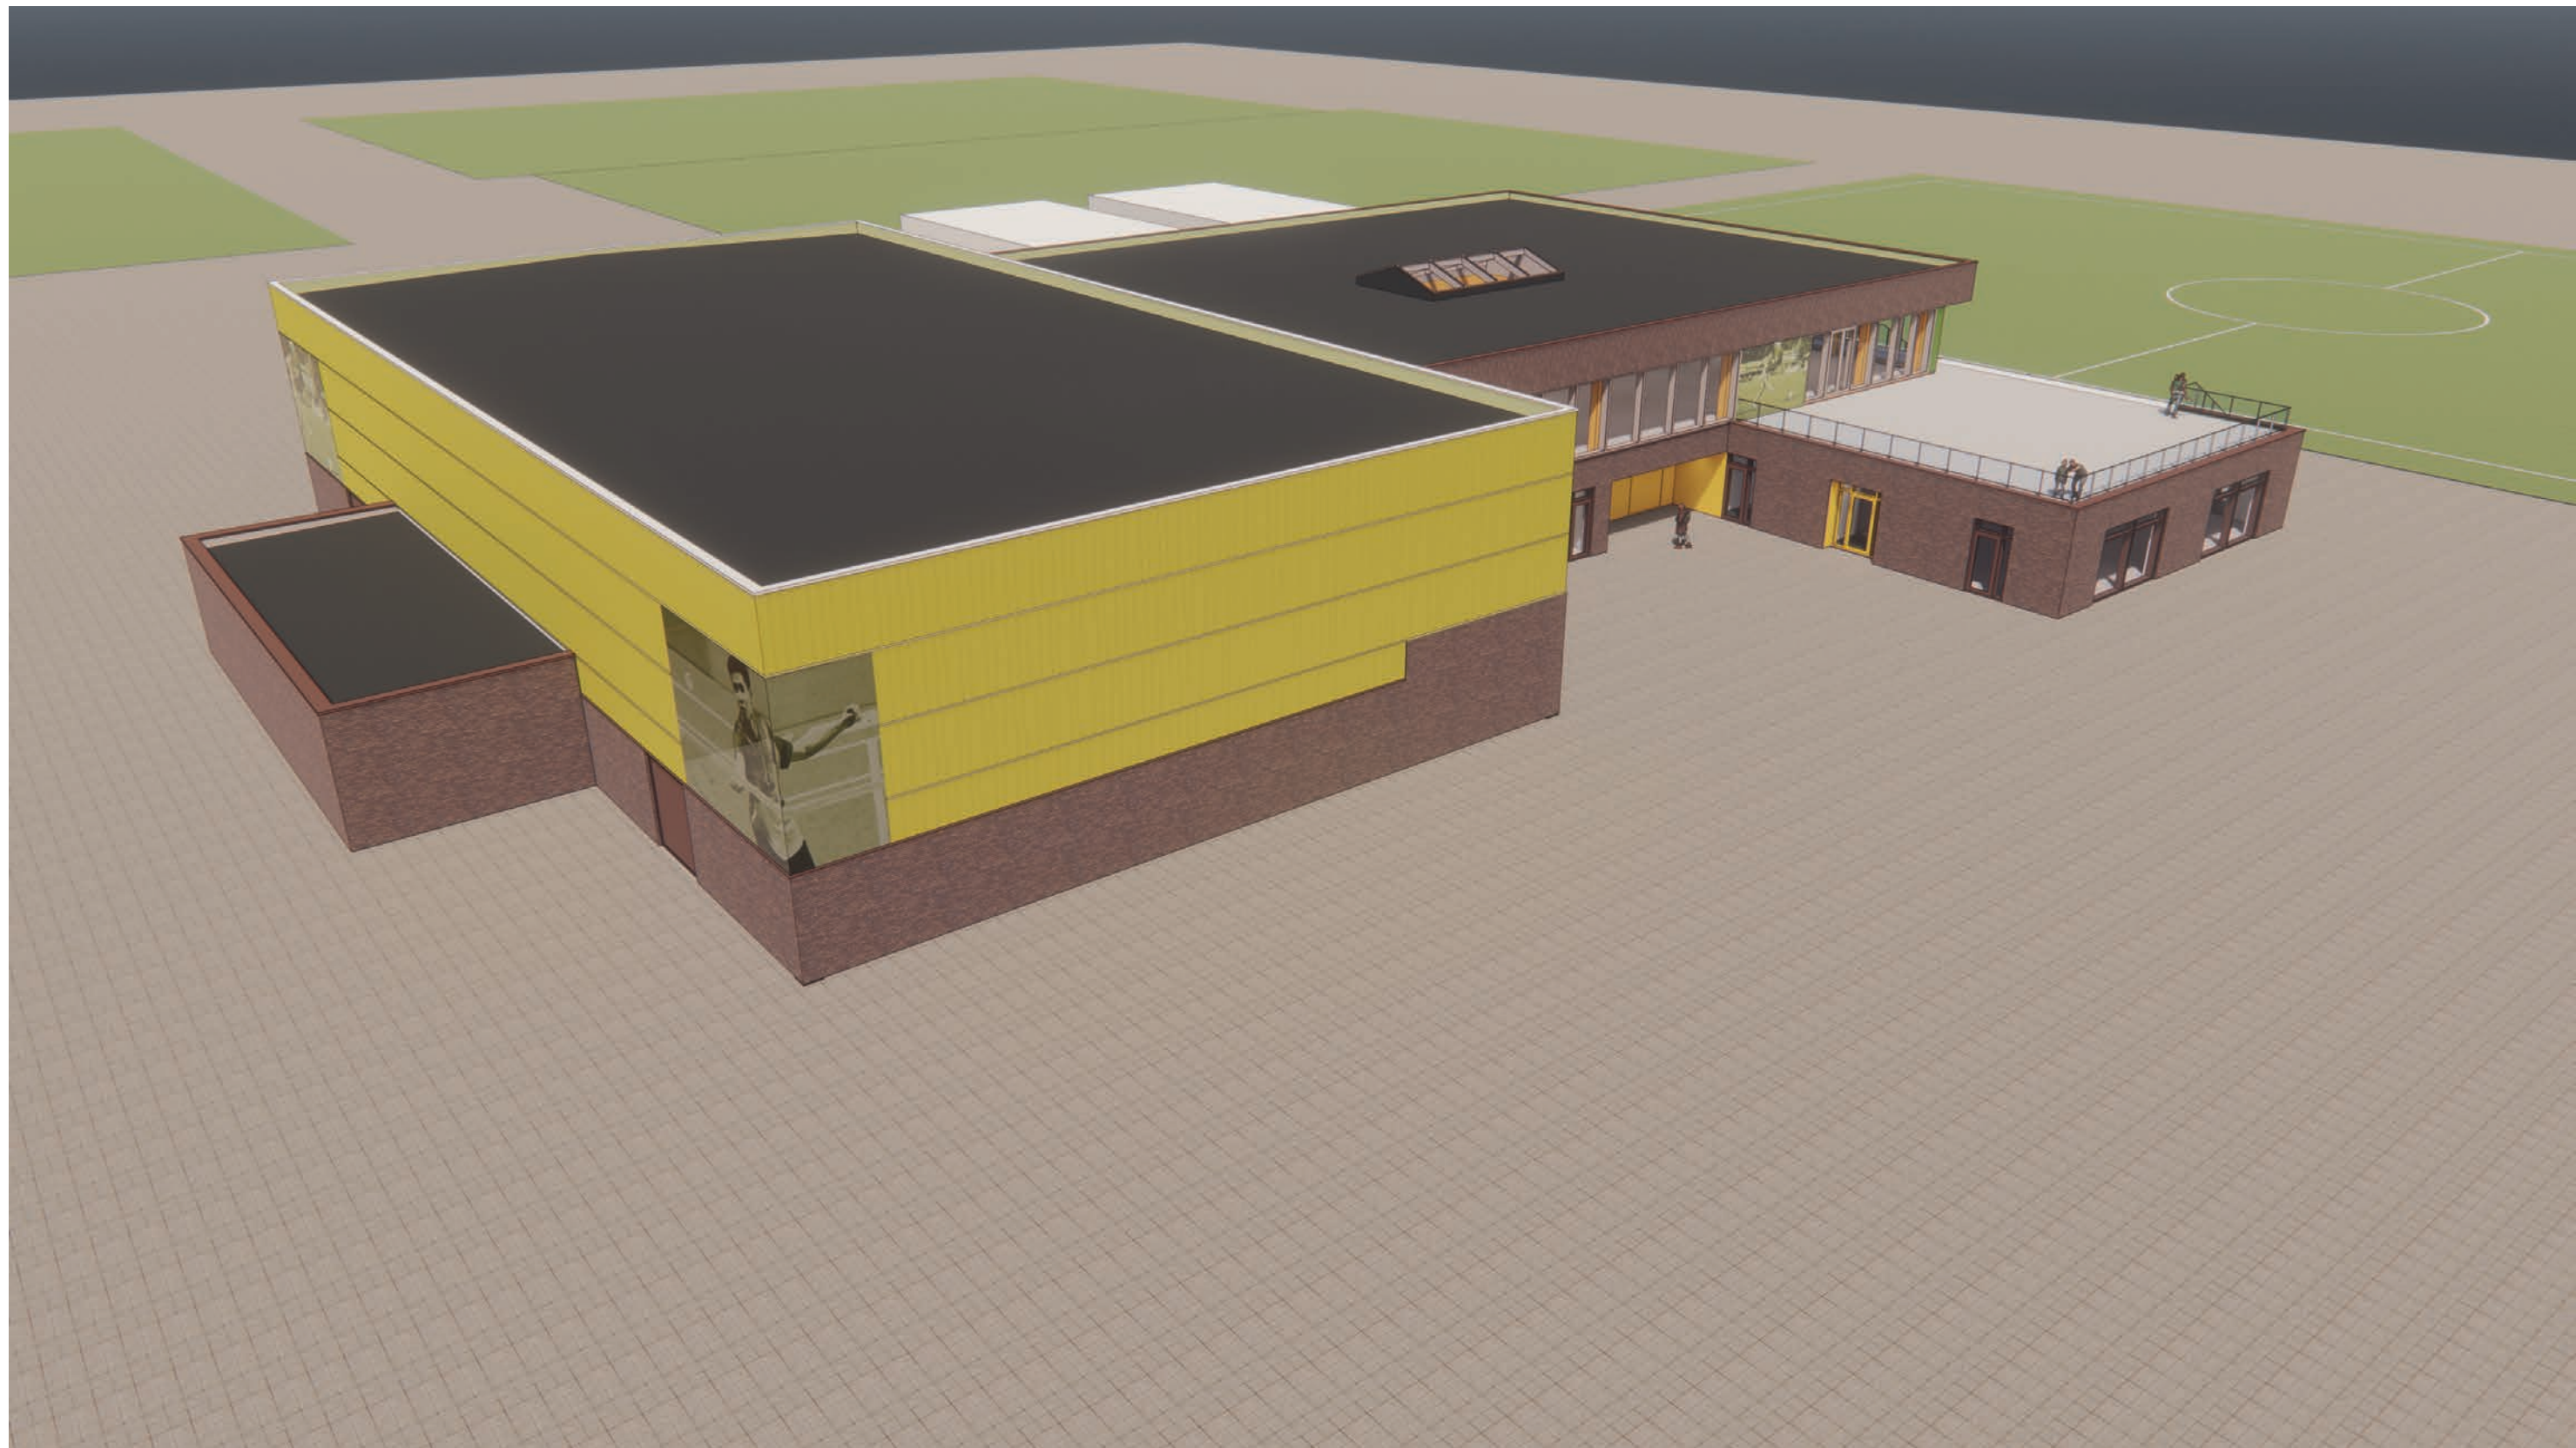

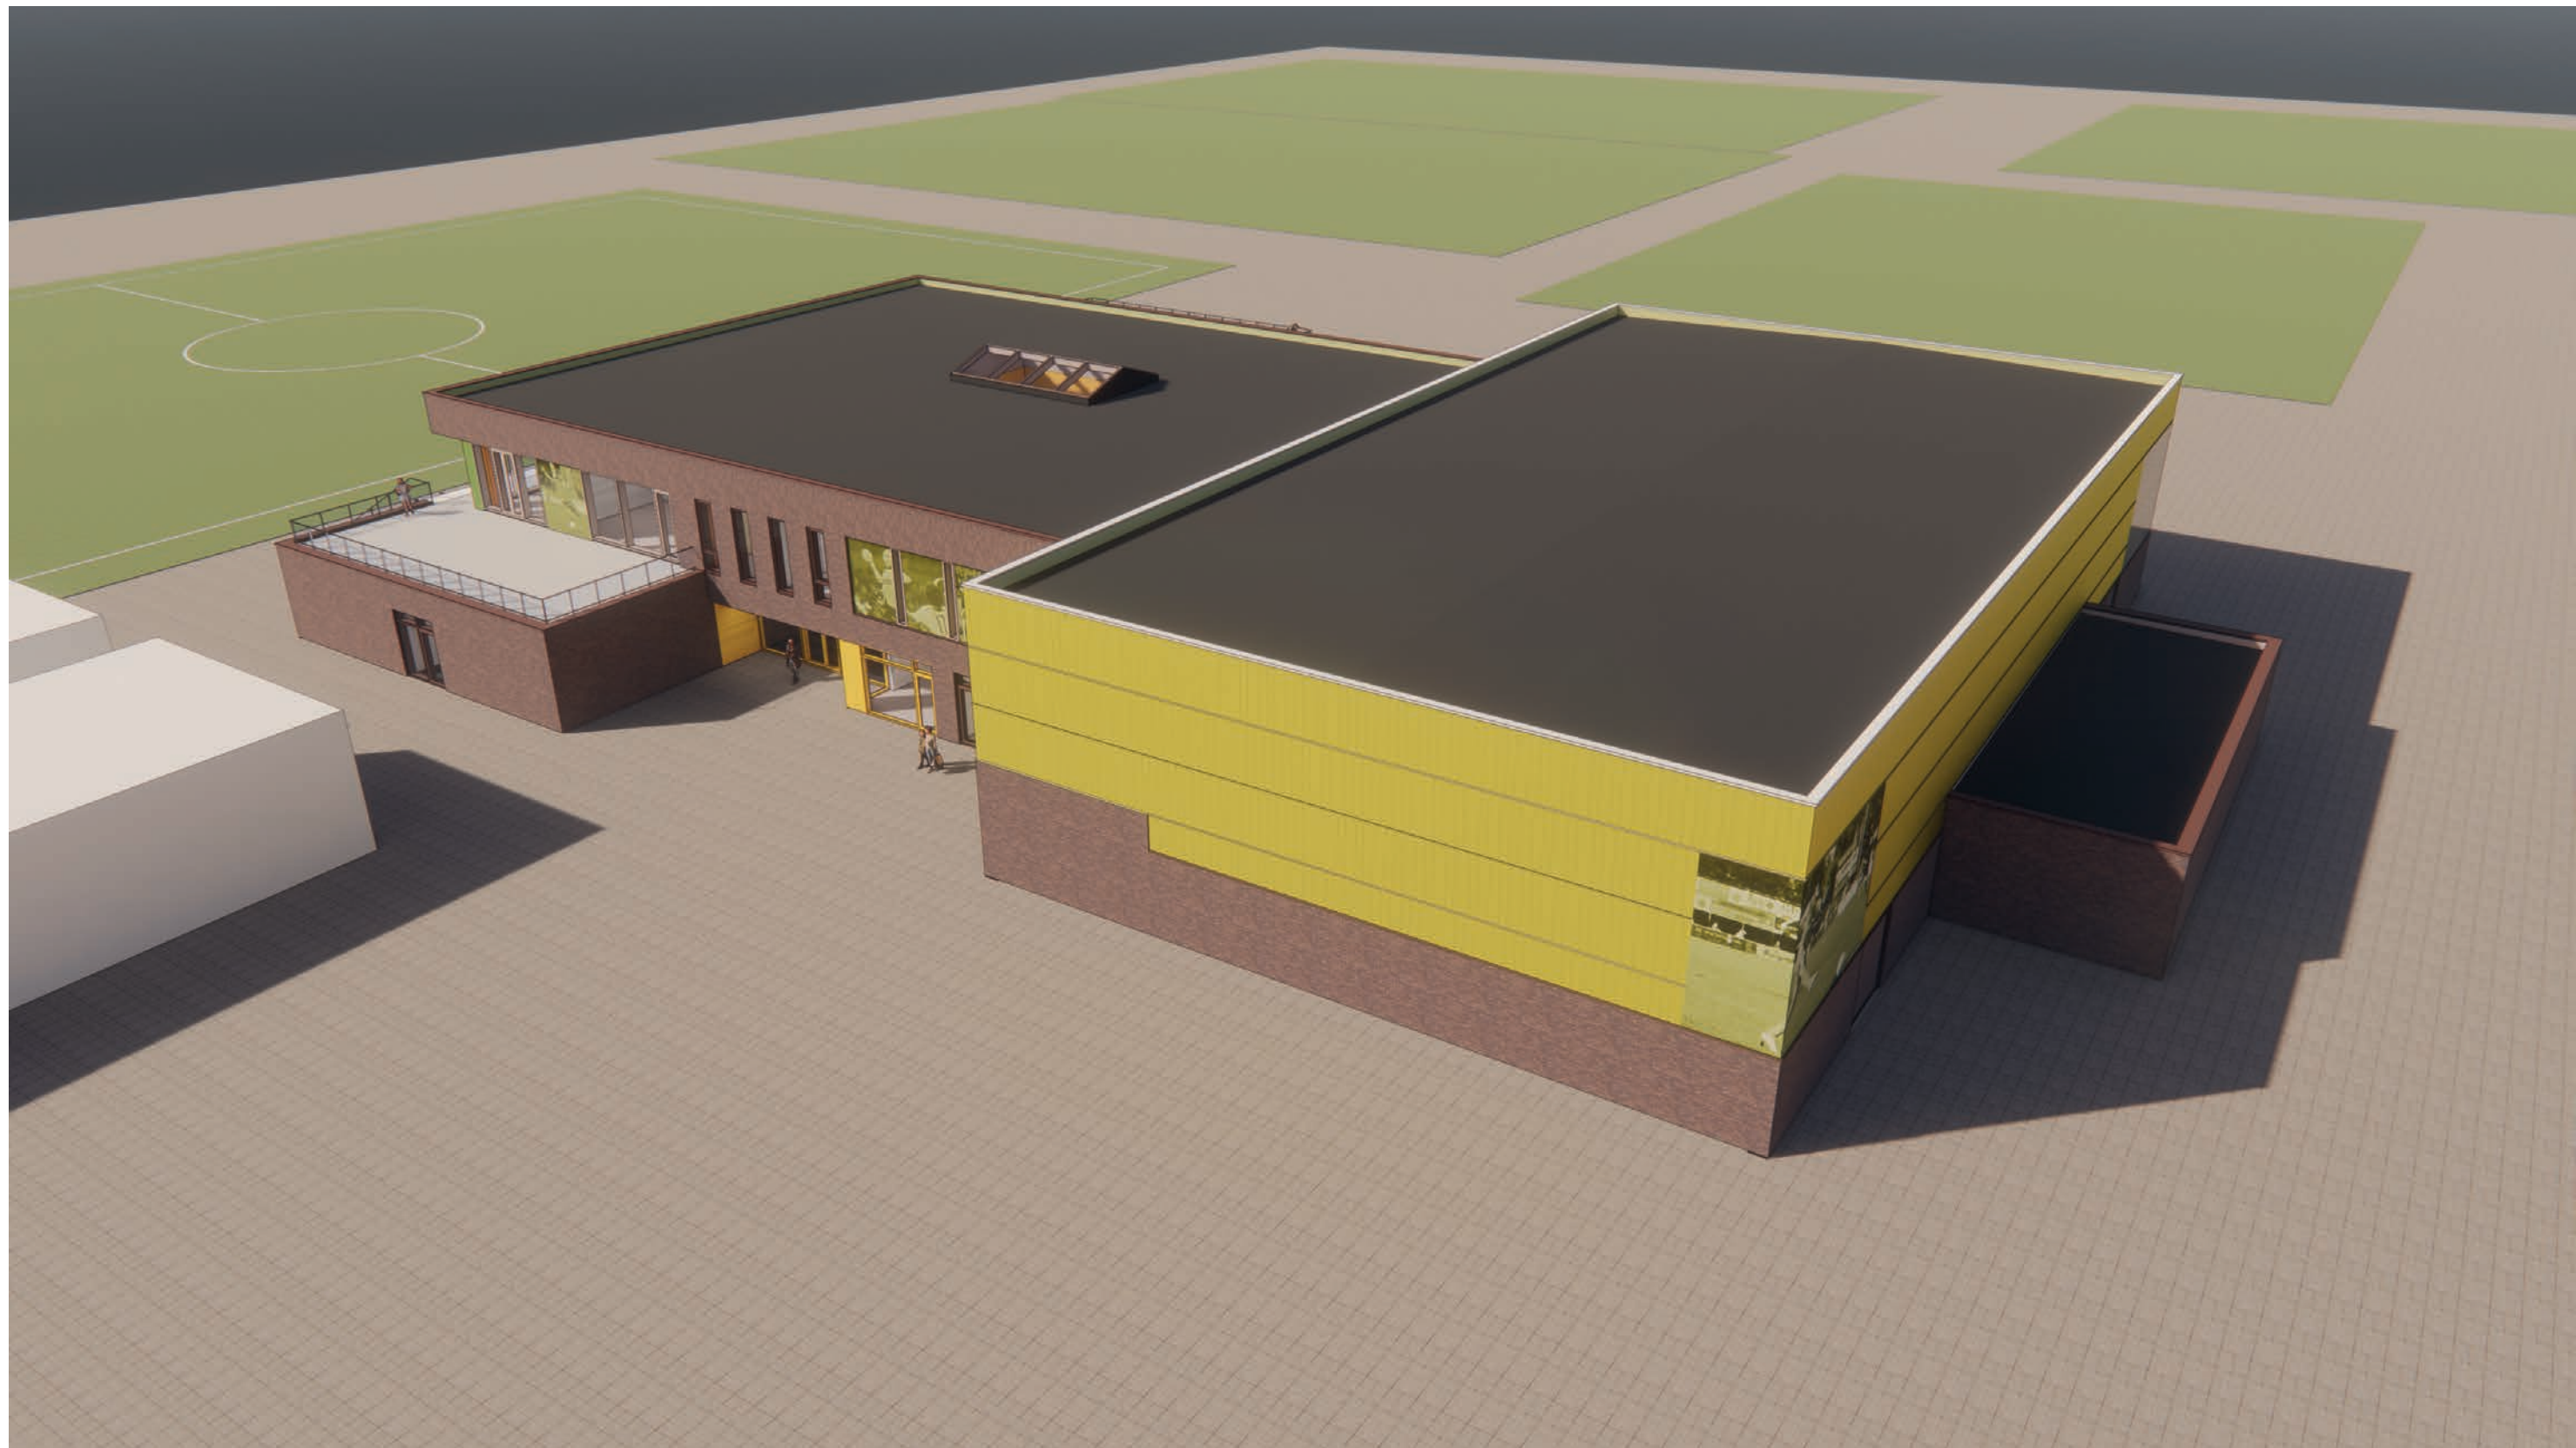






Er wordt binnen 40m vanaf de ingang van het gebouw een geboorde put gerealiseerd op het terrein t.b.v. bluswatervoorziening.
Positie nader te bepalen.

- BSO
- FC Lisse
- gemeenschappelijk
- Golf
- sporthal
- sportschool


17137
DO-PLG-00



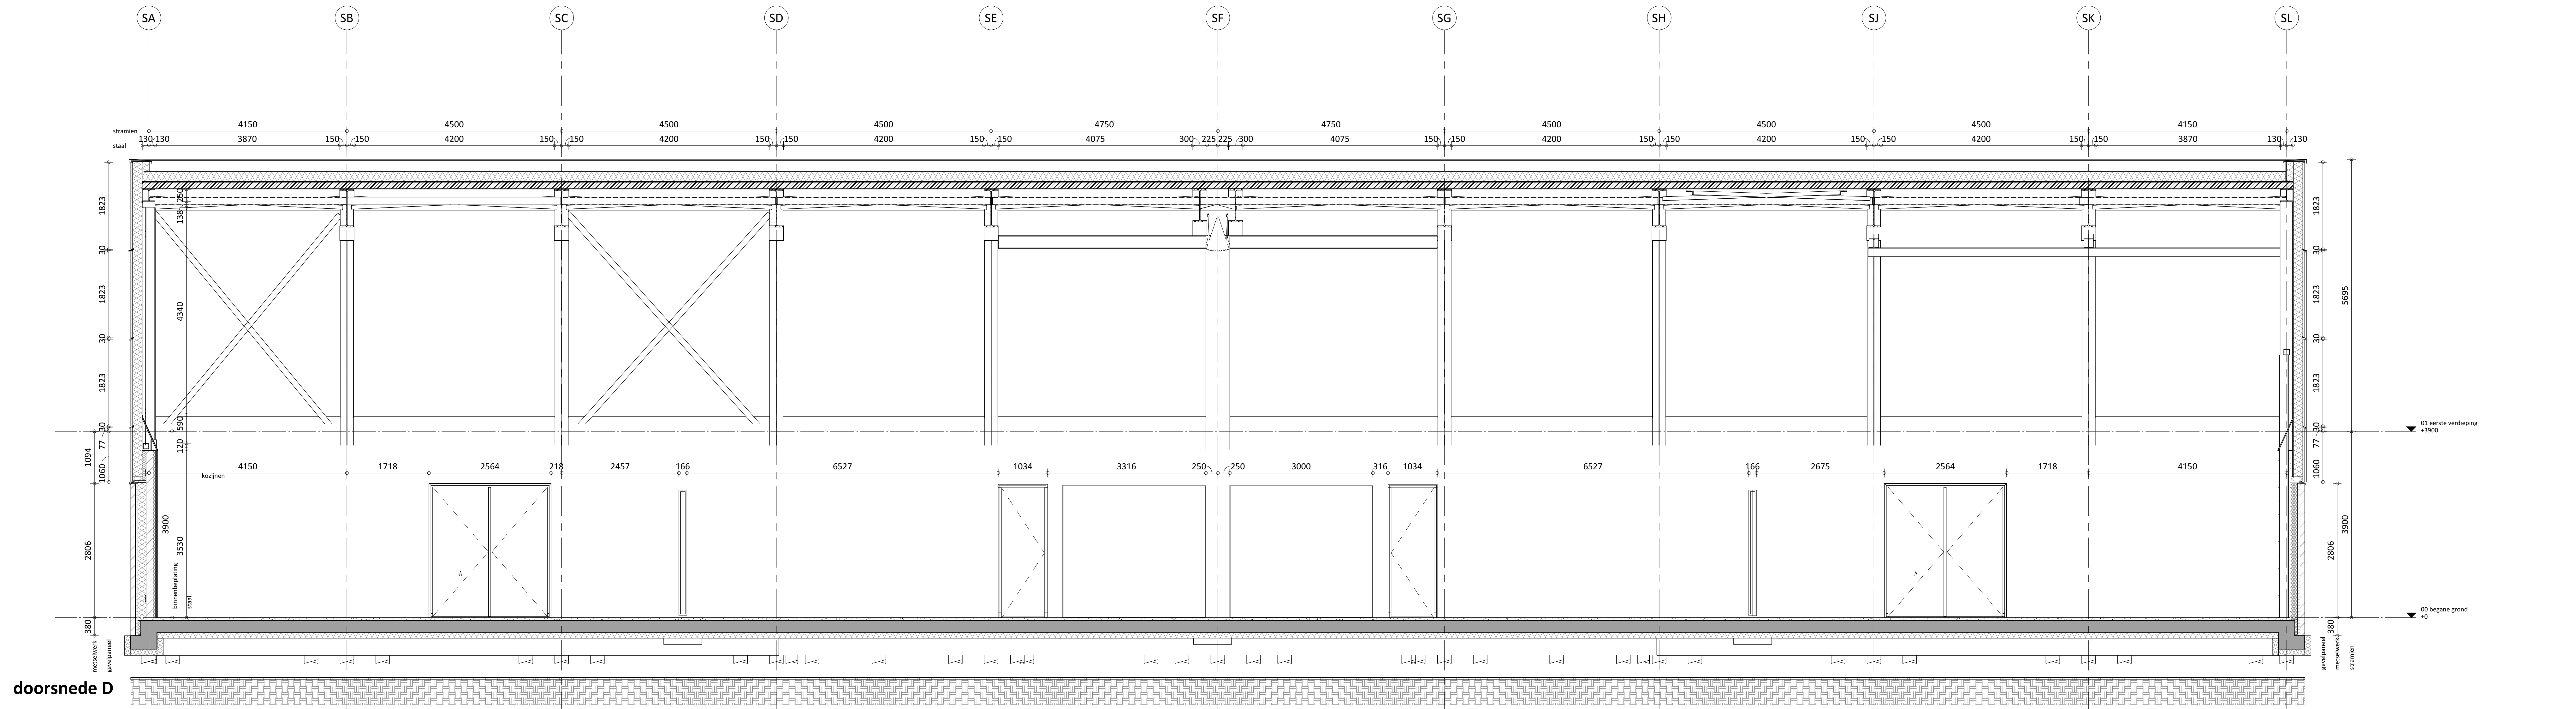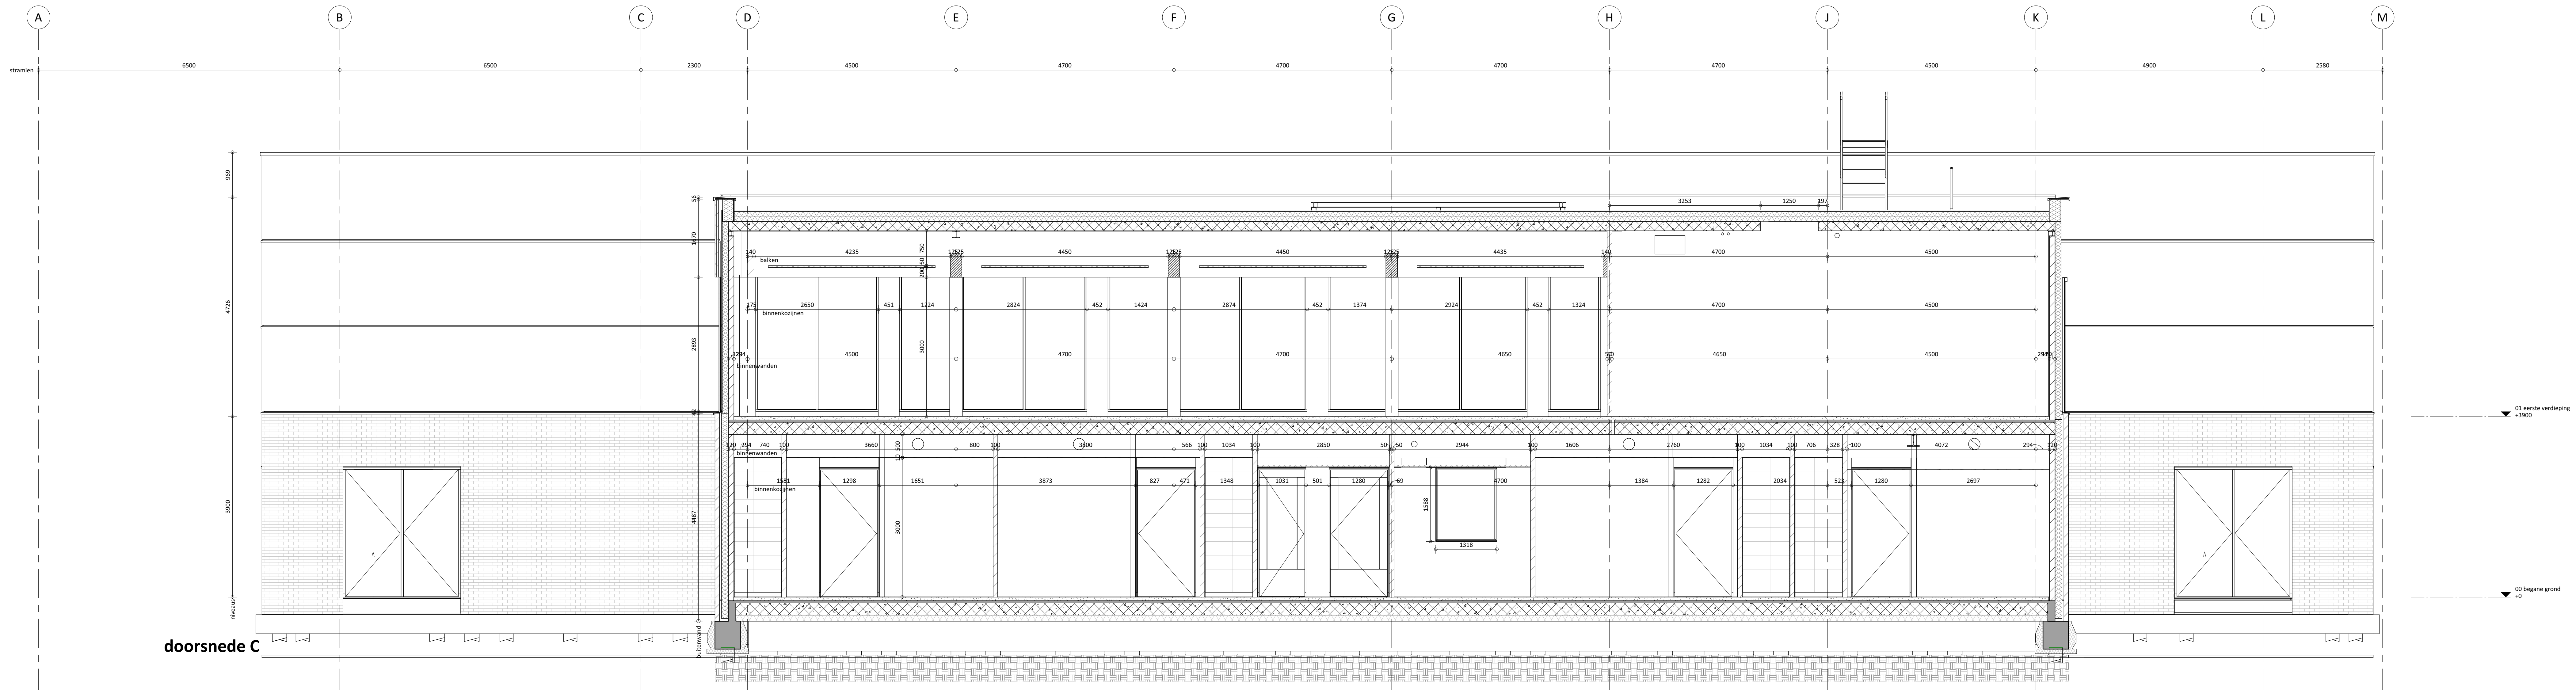

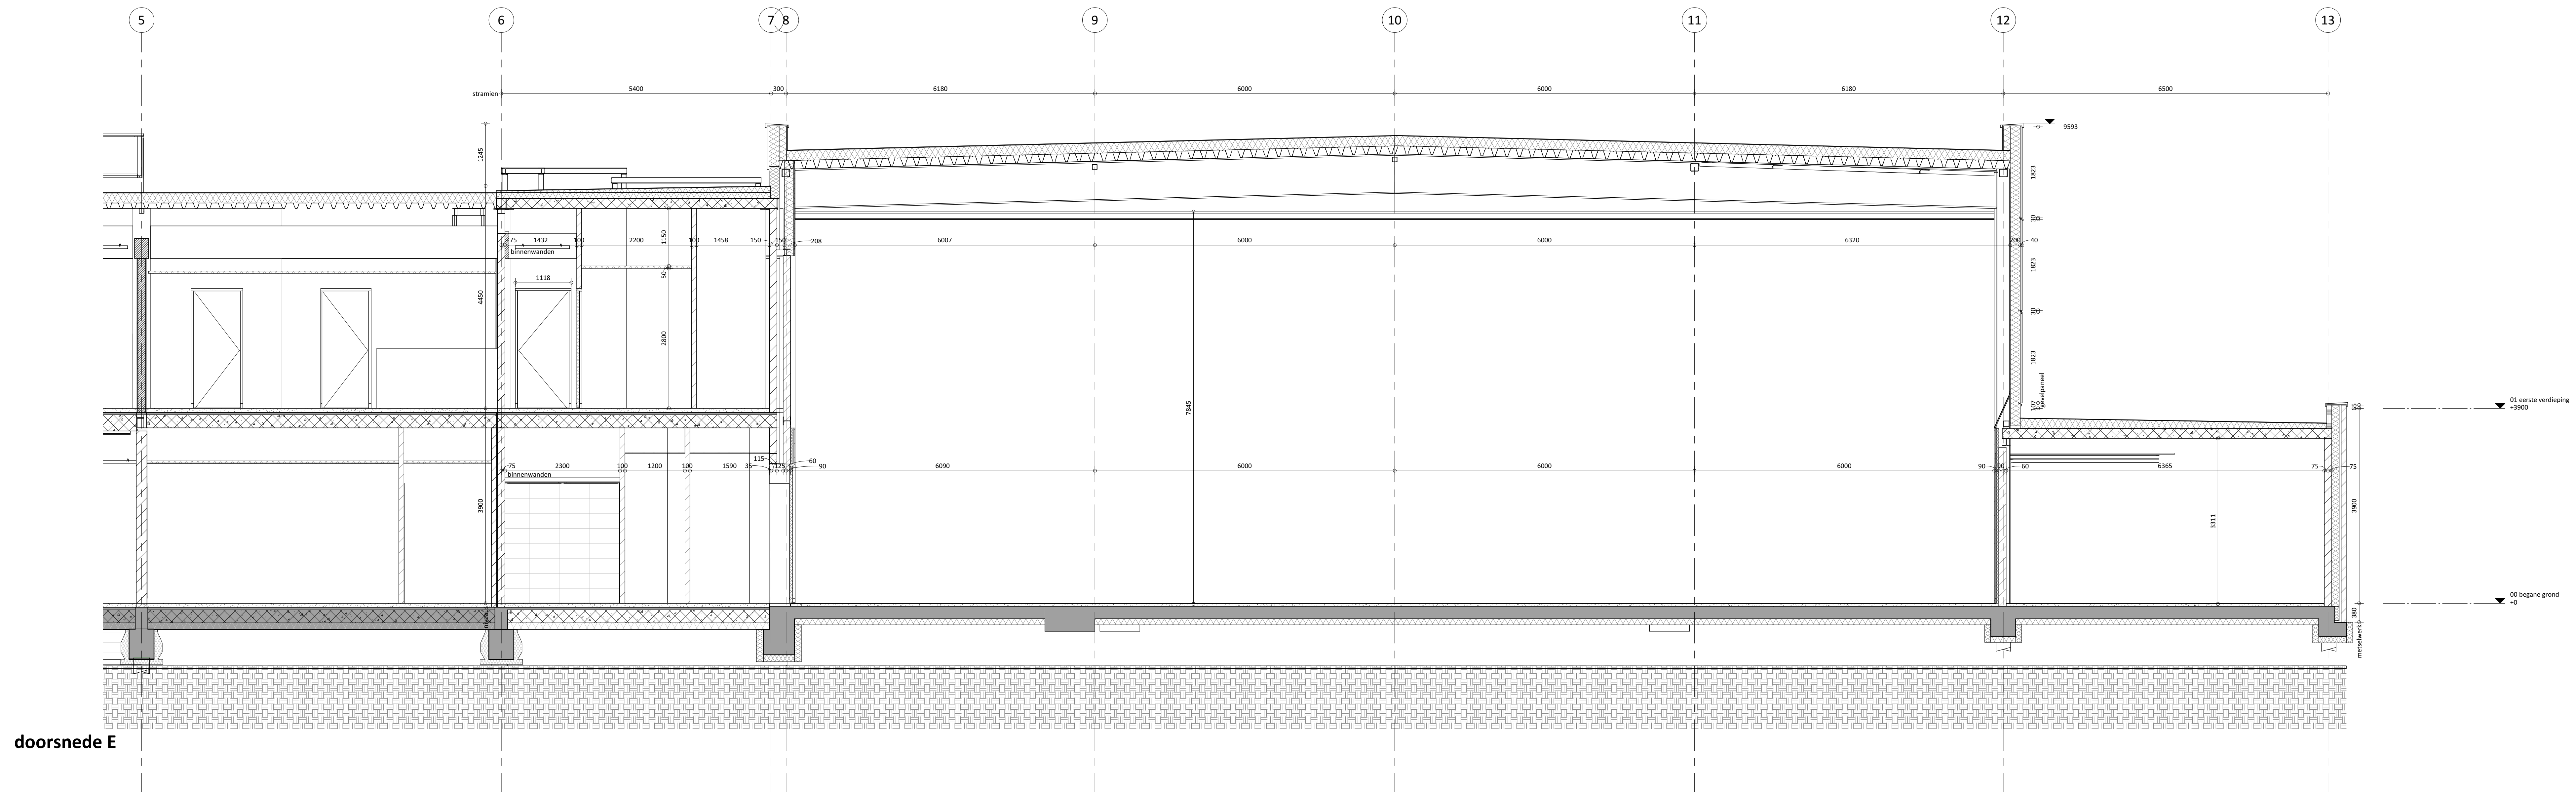

doorsnede E

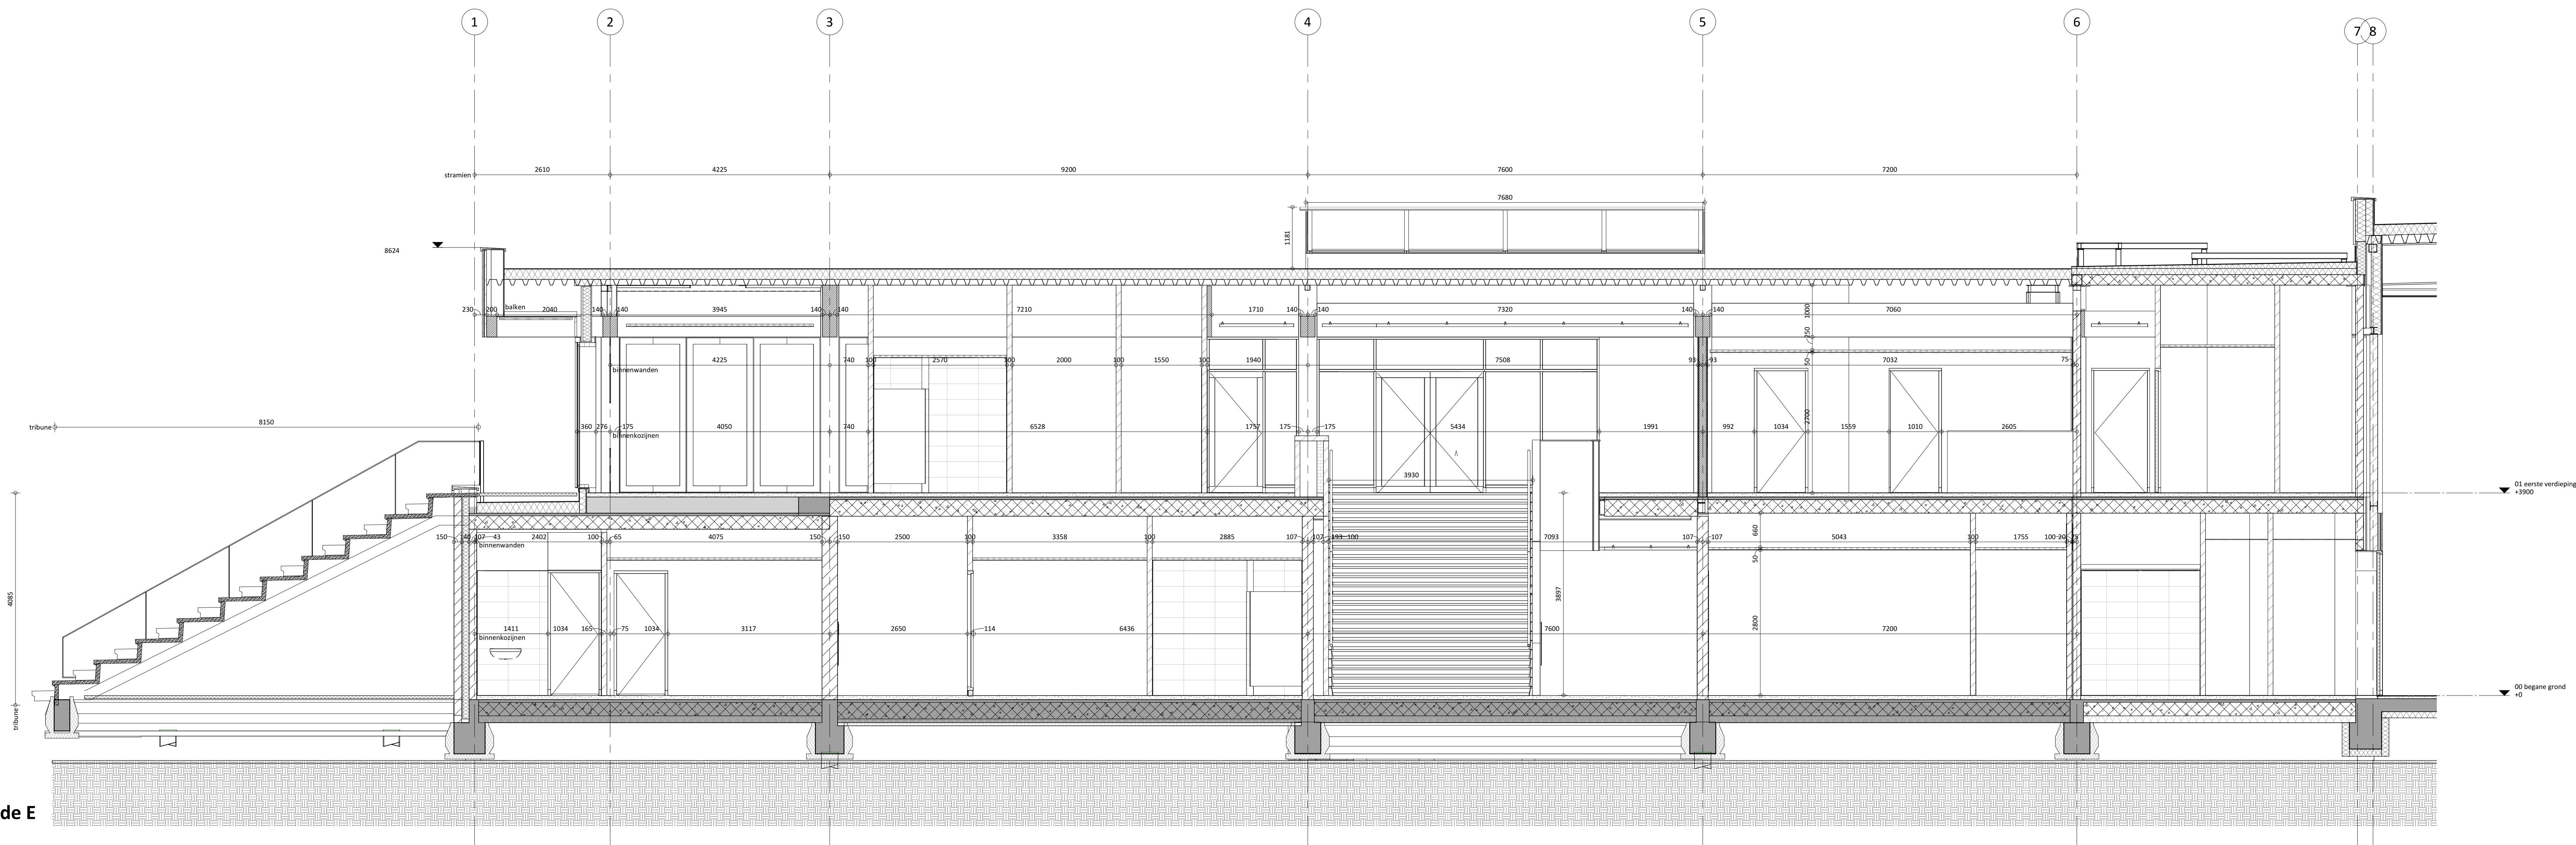


doorsnede E


PROJECT	NIEUWBOUW SPORTCOMPLEX GEMEENTE - FC LISSE		
	AAN DE SPEKKELAAN 1		
	IN LISSE		
OPDRACHTGEVER	GEMEENTE LISSE - FC LISSE		
	SPEKKELAAN 1		
	2161GH LISSE		
TEKENING	DOORSNEDE E		
FASE	UITVOERINGS ONTWERP		
DATUM	01-06-2021	WIJZIGING	
SCHAAL	1:50	DATUM	
FORMAAT	A0 L	GETEKEND	
GETEKEND	LB	OMSCHRIJVING	
KWIK	ARCHITECTEN BNA		
NIEUW ZEVENEG 66	2101 HH NIEUW ZEVENEG 66	T +31 (0)71 36 20 700	T +31 (0)71 36 13 478
		INFO@KWIKARCHITECTEN.NL	WWW.KWIKARCHITECTEN.NL

17137
UO-DRS-03



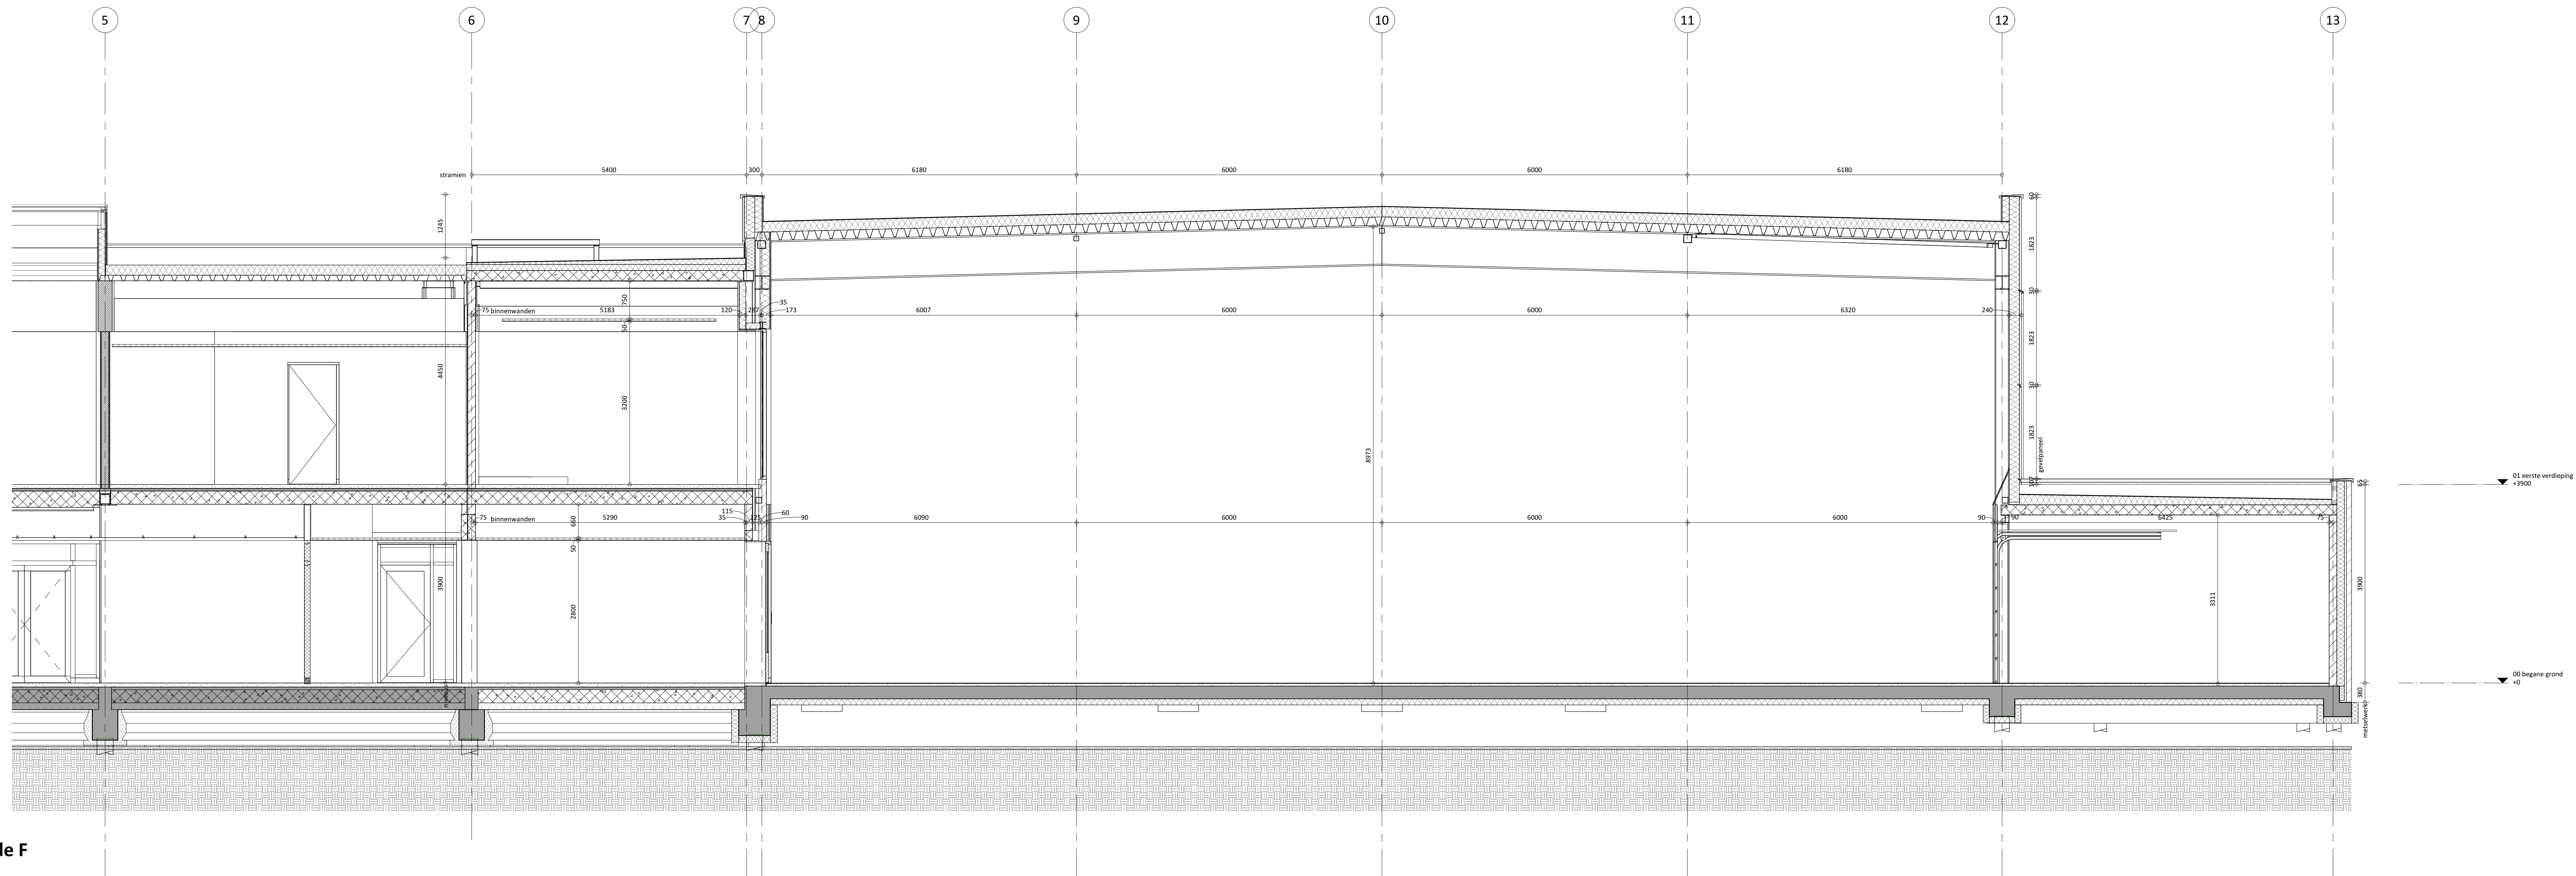

doorsnede F


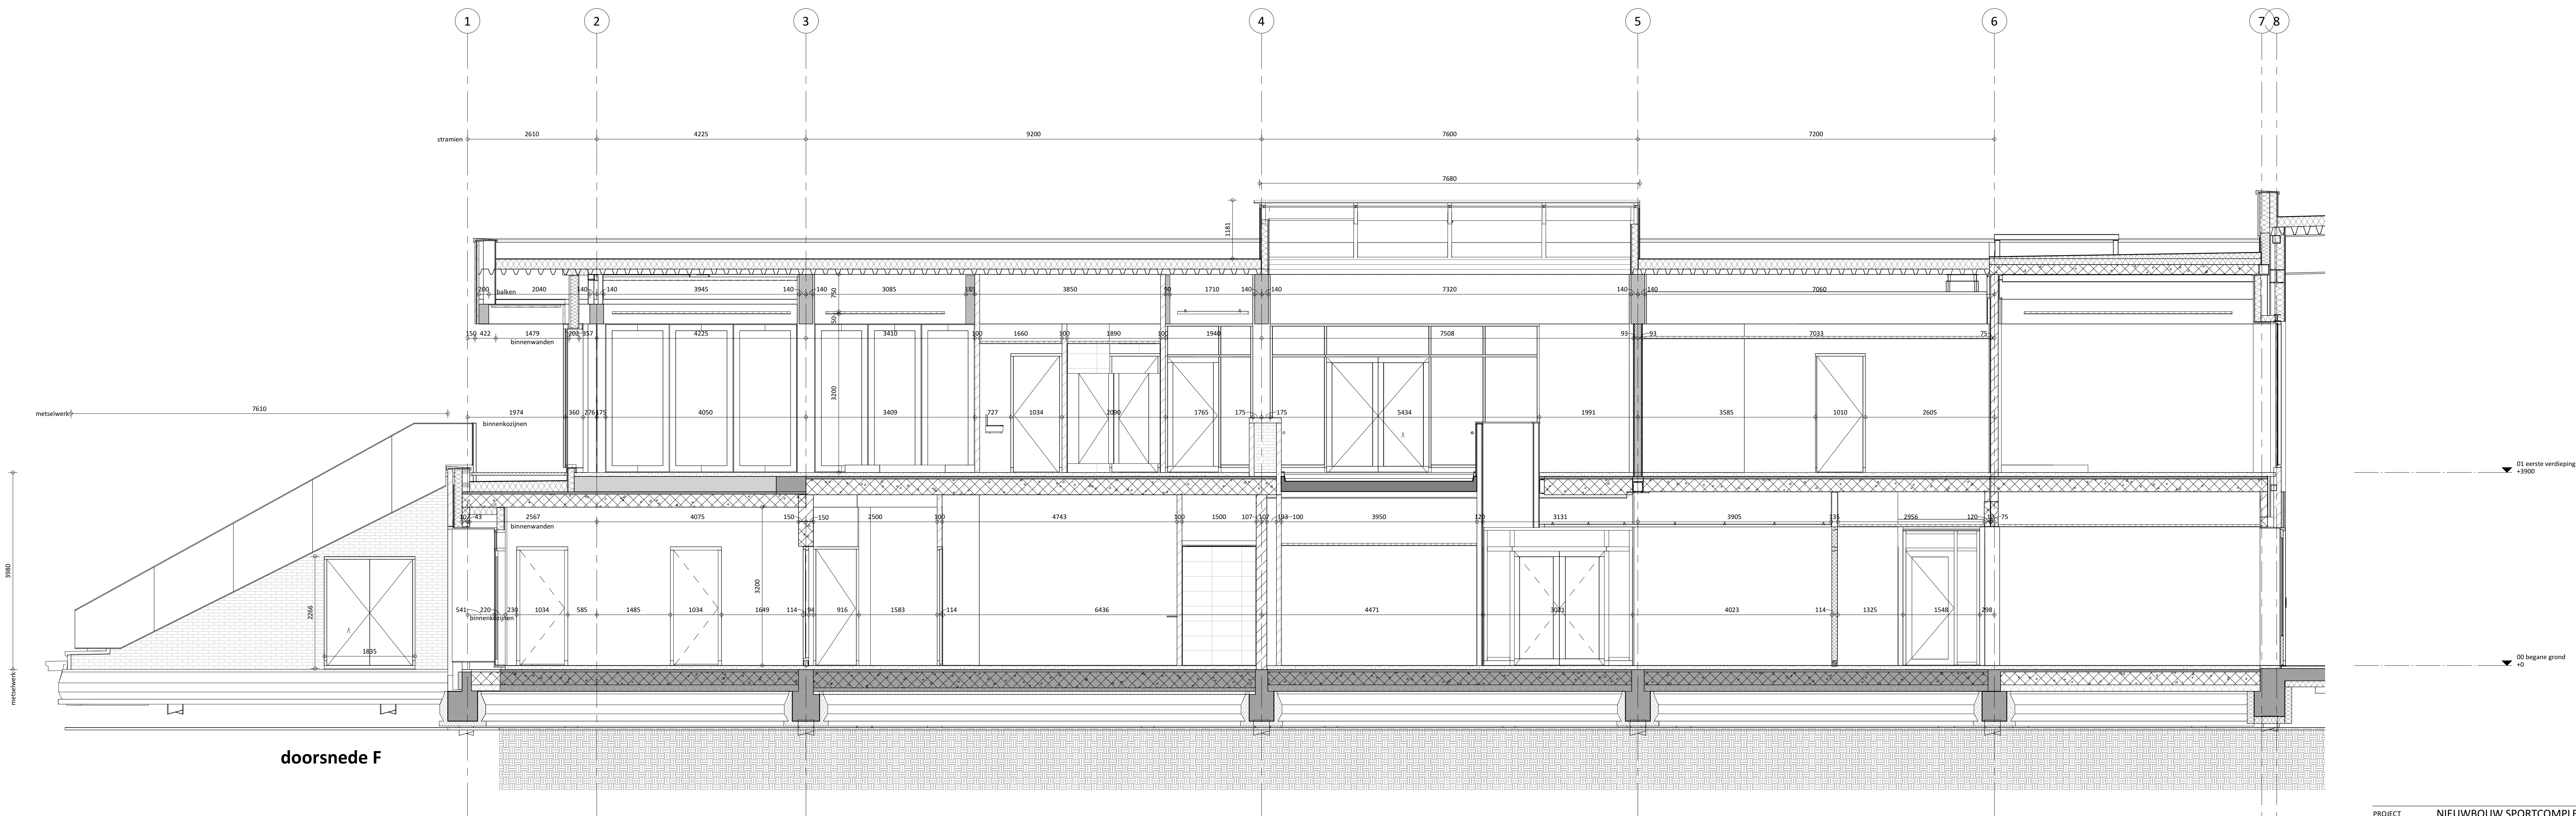


doorsnede F

PROJECT	NIEUWBOUW SPORTCOMPLEX GEMEENTE - FC LISSE		
	AAN DE SPEKKELAAN 1		
	IN LISSE		
OPDRACHTGEVER	GEMEENTE LISSE - FC LISSE		
	SPEKKELAAN 1		
	2181GH LISSE		
TEKENING	DOORSNEDE F		
FASE	UITVOERINGS ONTWERP		
DATUM	01-06-2021	WIJZIGING	
SCHAAL	1:50	DATUM	
FORMAAT	A0 L	GETEKEND	
GETEKEND	LB	OMSCHRIJVING	
KWIK	NIEUW ZEVENEG 66		
	ARCHITECTEN BNA	T +31 (0)71 36 20 700	T +31 (0)71 36 11 478
	2102 HH NOSTERDAAL	INFO@KWIKARCHITECTEN.NL	WWW.KWIKARCHITECTEN.NL

17137
UO-DRS-04




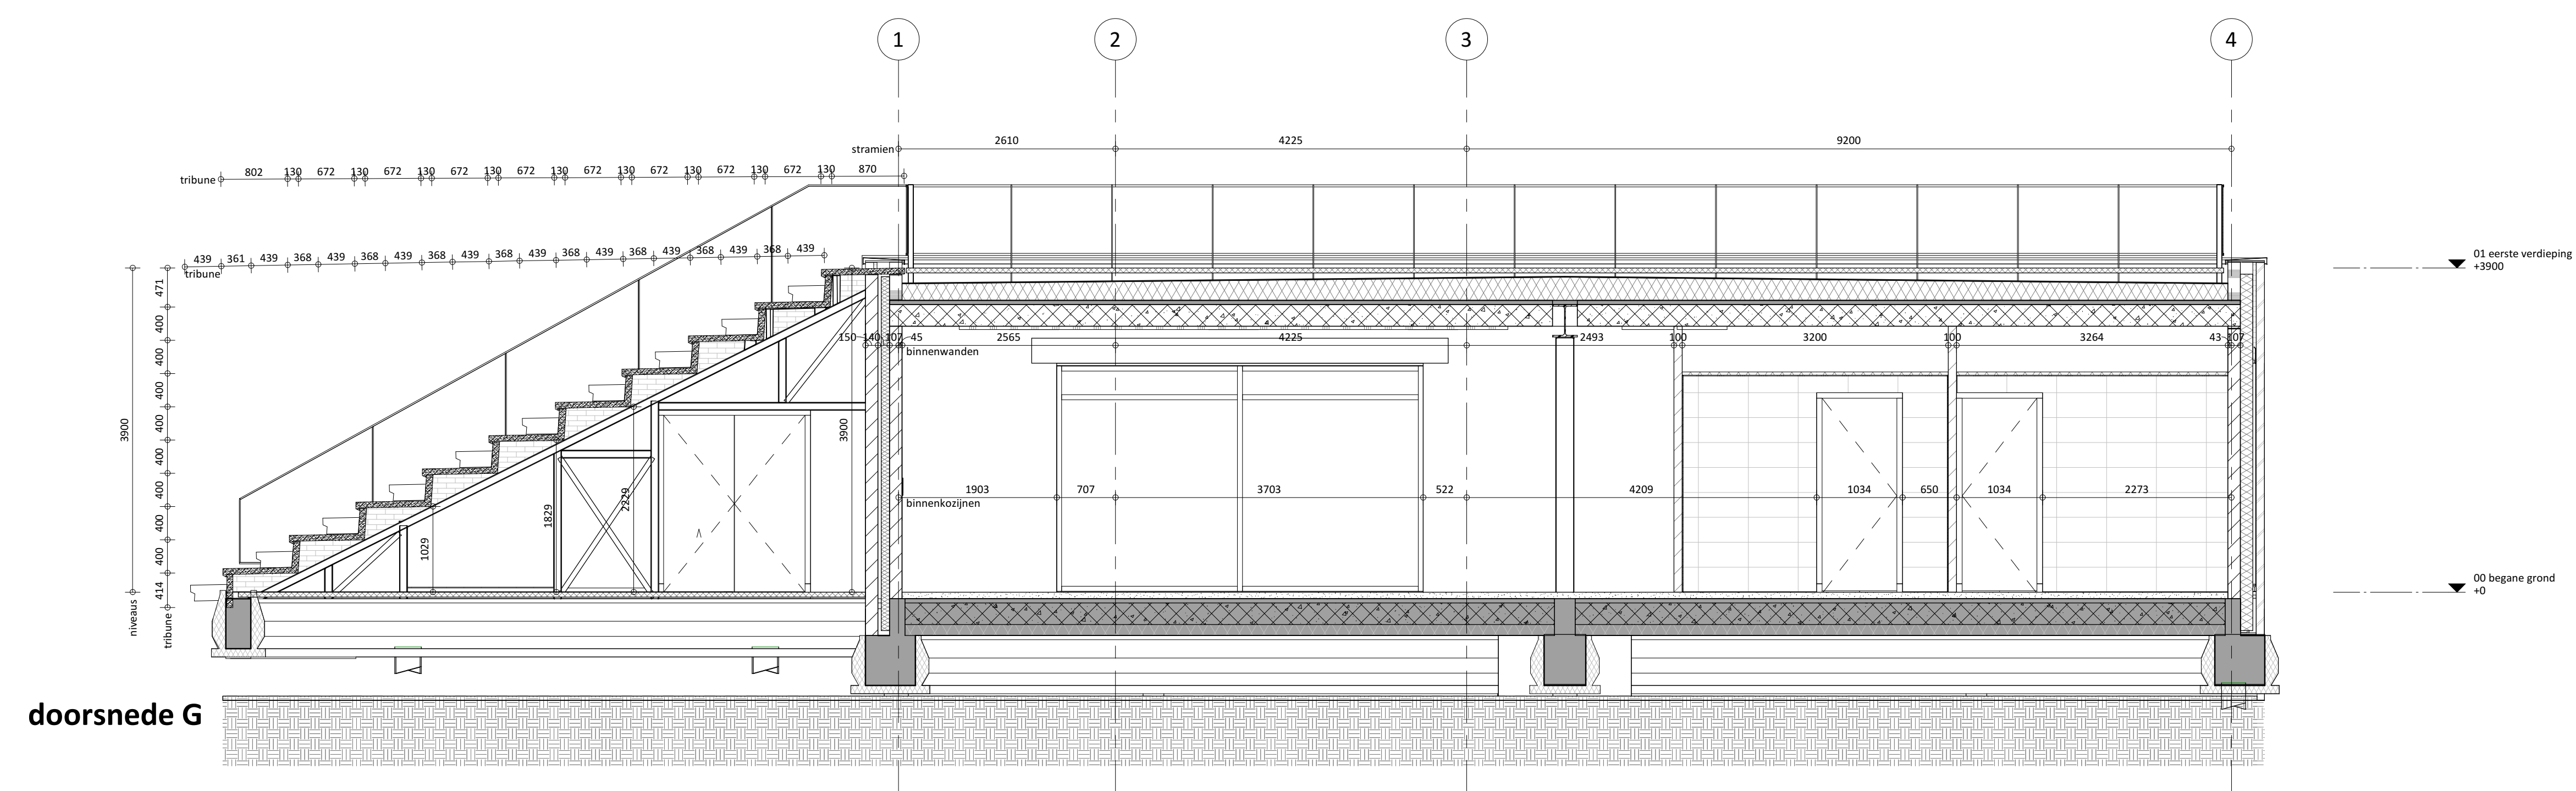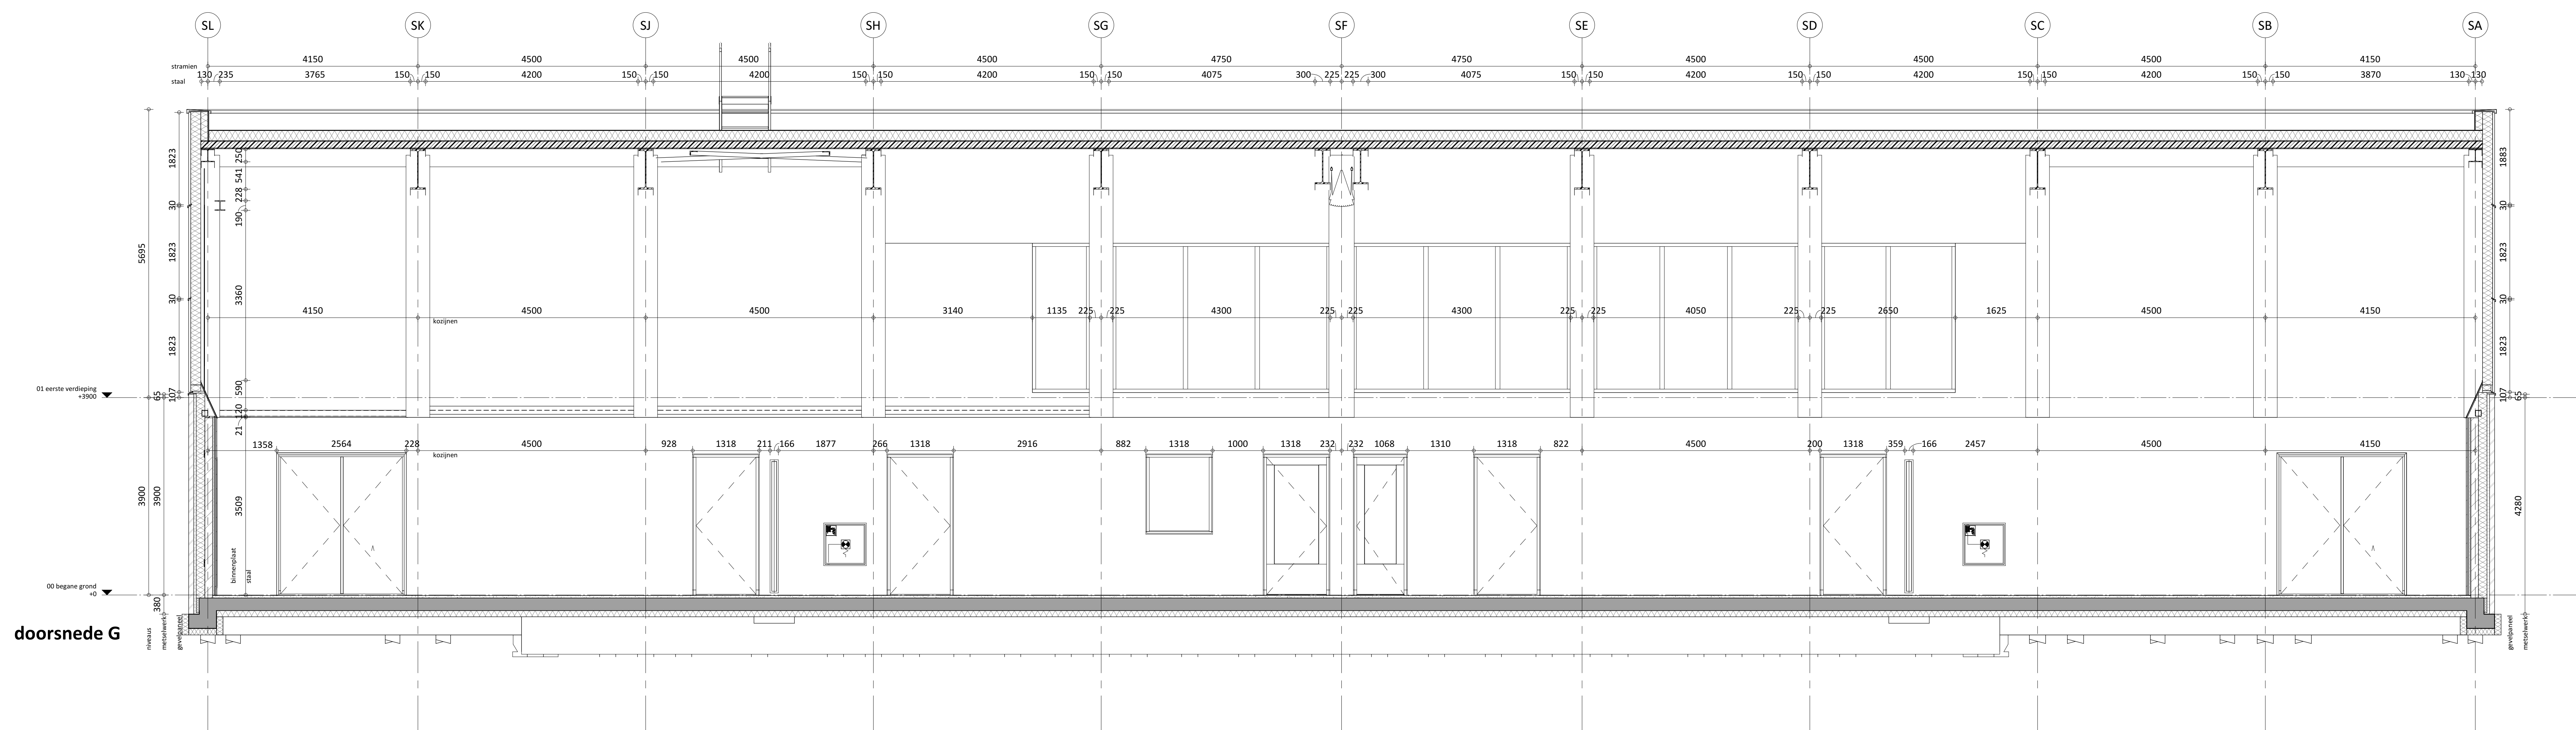

PROJECT	NIEUWBOUW SPORTCOMPLEX GEMEENTE - FC LISSE		
	AAN DE SPEKELAAN 1		
	IN LISSE		
OPDRACHTGEVER	GEMEENTE LISSE - FC LISSE		
	SPEKELAAN 1		
	2185GH LISSE		
TEKENING	DOORSNEDE H & G		
FASE	UITVOERINGS ONTWERP		
DATUM	01-06-2021	WUZIGING	
SCHAAL	1:50	DATUM	
FORMAAT	A0 L	GETEKEND	
GETEKEND	LB	OMSCHRIJVING	
KOP	ARCHITECTEN BNA		T +31 (0) 20 39 30 700 INFO@BNA-ARCHITECTEN.NL
NIEUWZETTING	BNA 12000000000000000000		
			WWW.BNA-ARCHITECTEN.NL





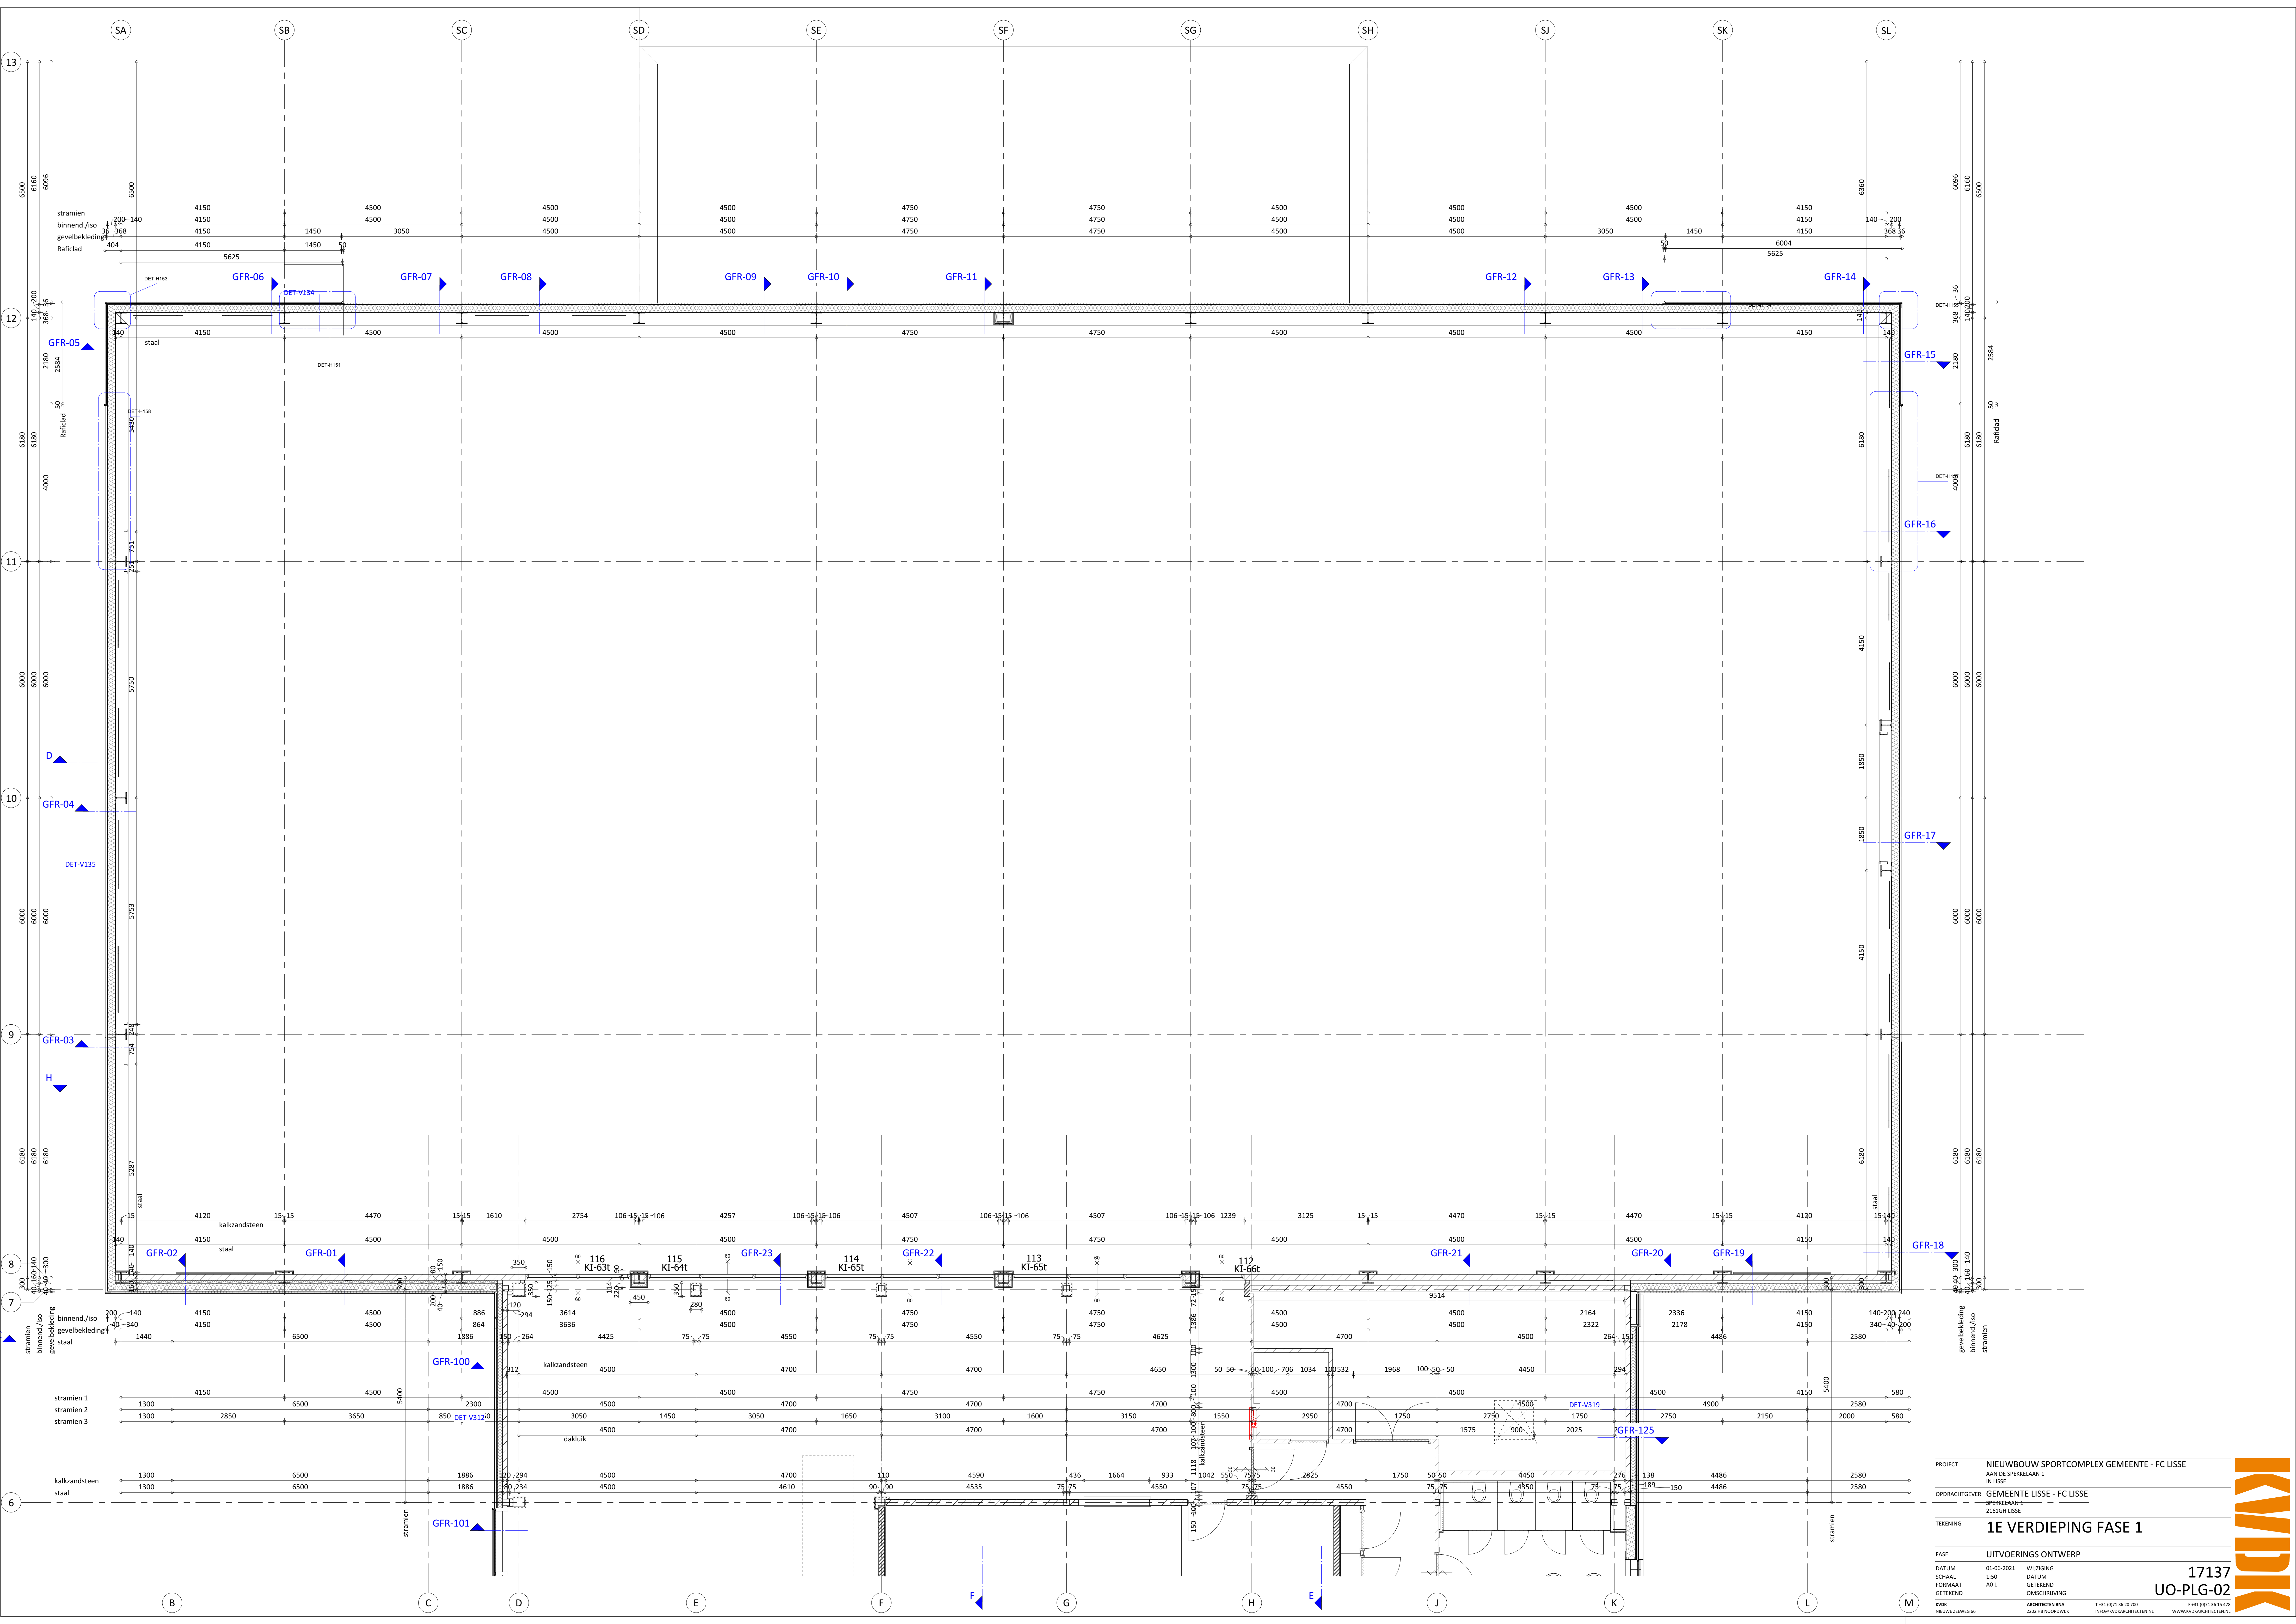

PROJECT	NIEUWBOUW SPORTCOMPLEX GEMEENTE - FC LISSE
AAN DE SPREKER/AAN 1	IN LISSE
OPDRACHTGEVER	GEMEENTE LISSE - FC LISSE
TEKENING	1E VERDIEPING FASE 1
FASE	UITVOERINGS ONTWERP
DATUM	01-06-2021
SCHAAL	1:50
FORMAAT	A0 L
GETEKEND	GETEKEND
OMSCHRIJVING	OMSCHRIJVING
KWIK	ARCHITECTEN BNA
NIEUW DE WEG 66	2201 HX NORDHOLW
T +31 (0)71 36 13 478	WWW.KWIKARCHITECTEN.NL



17137
UO-PLG-02




PROJECT	NIEUWBOUW SPORTCOMPLEX GEMEENTE - FC LISSE		
	AAN DE SPREEKELAAN 1		
	IN LISSE		
OPDRACHTGEVER	GEMEENTE LISSE - FC LISSE		
	SPEELVLAAN 1		
	2181GHC LISSE		
TEKENING	DAK FASE 1		
FASE	UITVOERINGS ONTWERP		
DATUM	01-06-2021	WIJZIGING	
SCHAAL	1:50	DATUM	
FORMAAT	A0 L	GETEKEND	
GETEKEND		OMSCHRIJVING	
KVR	ARCHITECTEN BNA		
NIEUW BOUTEWE 66	2101 HC NIEUW BOUTEWE		

17137
UO-PLG-03





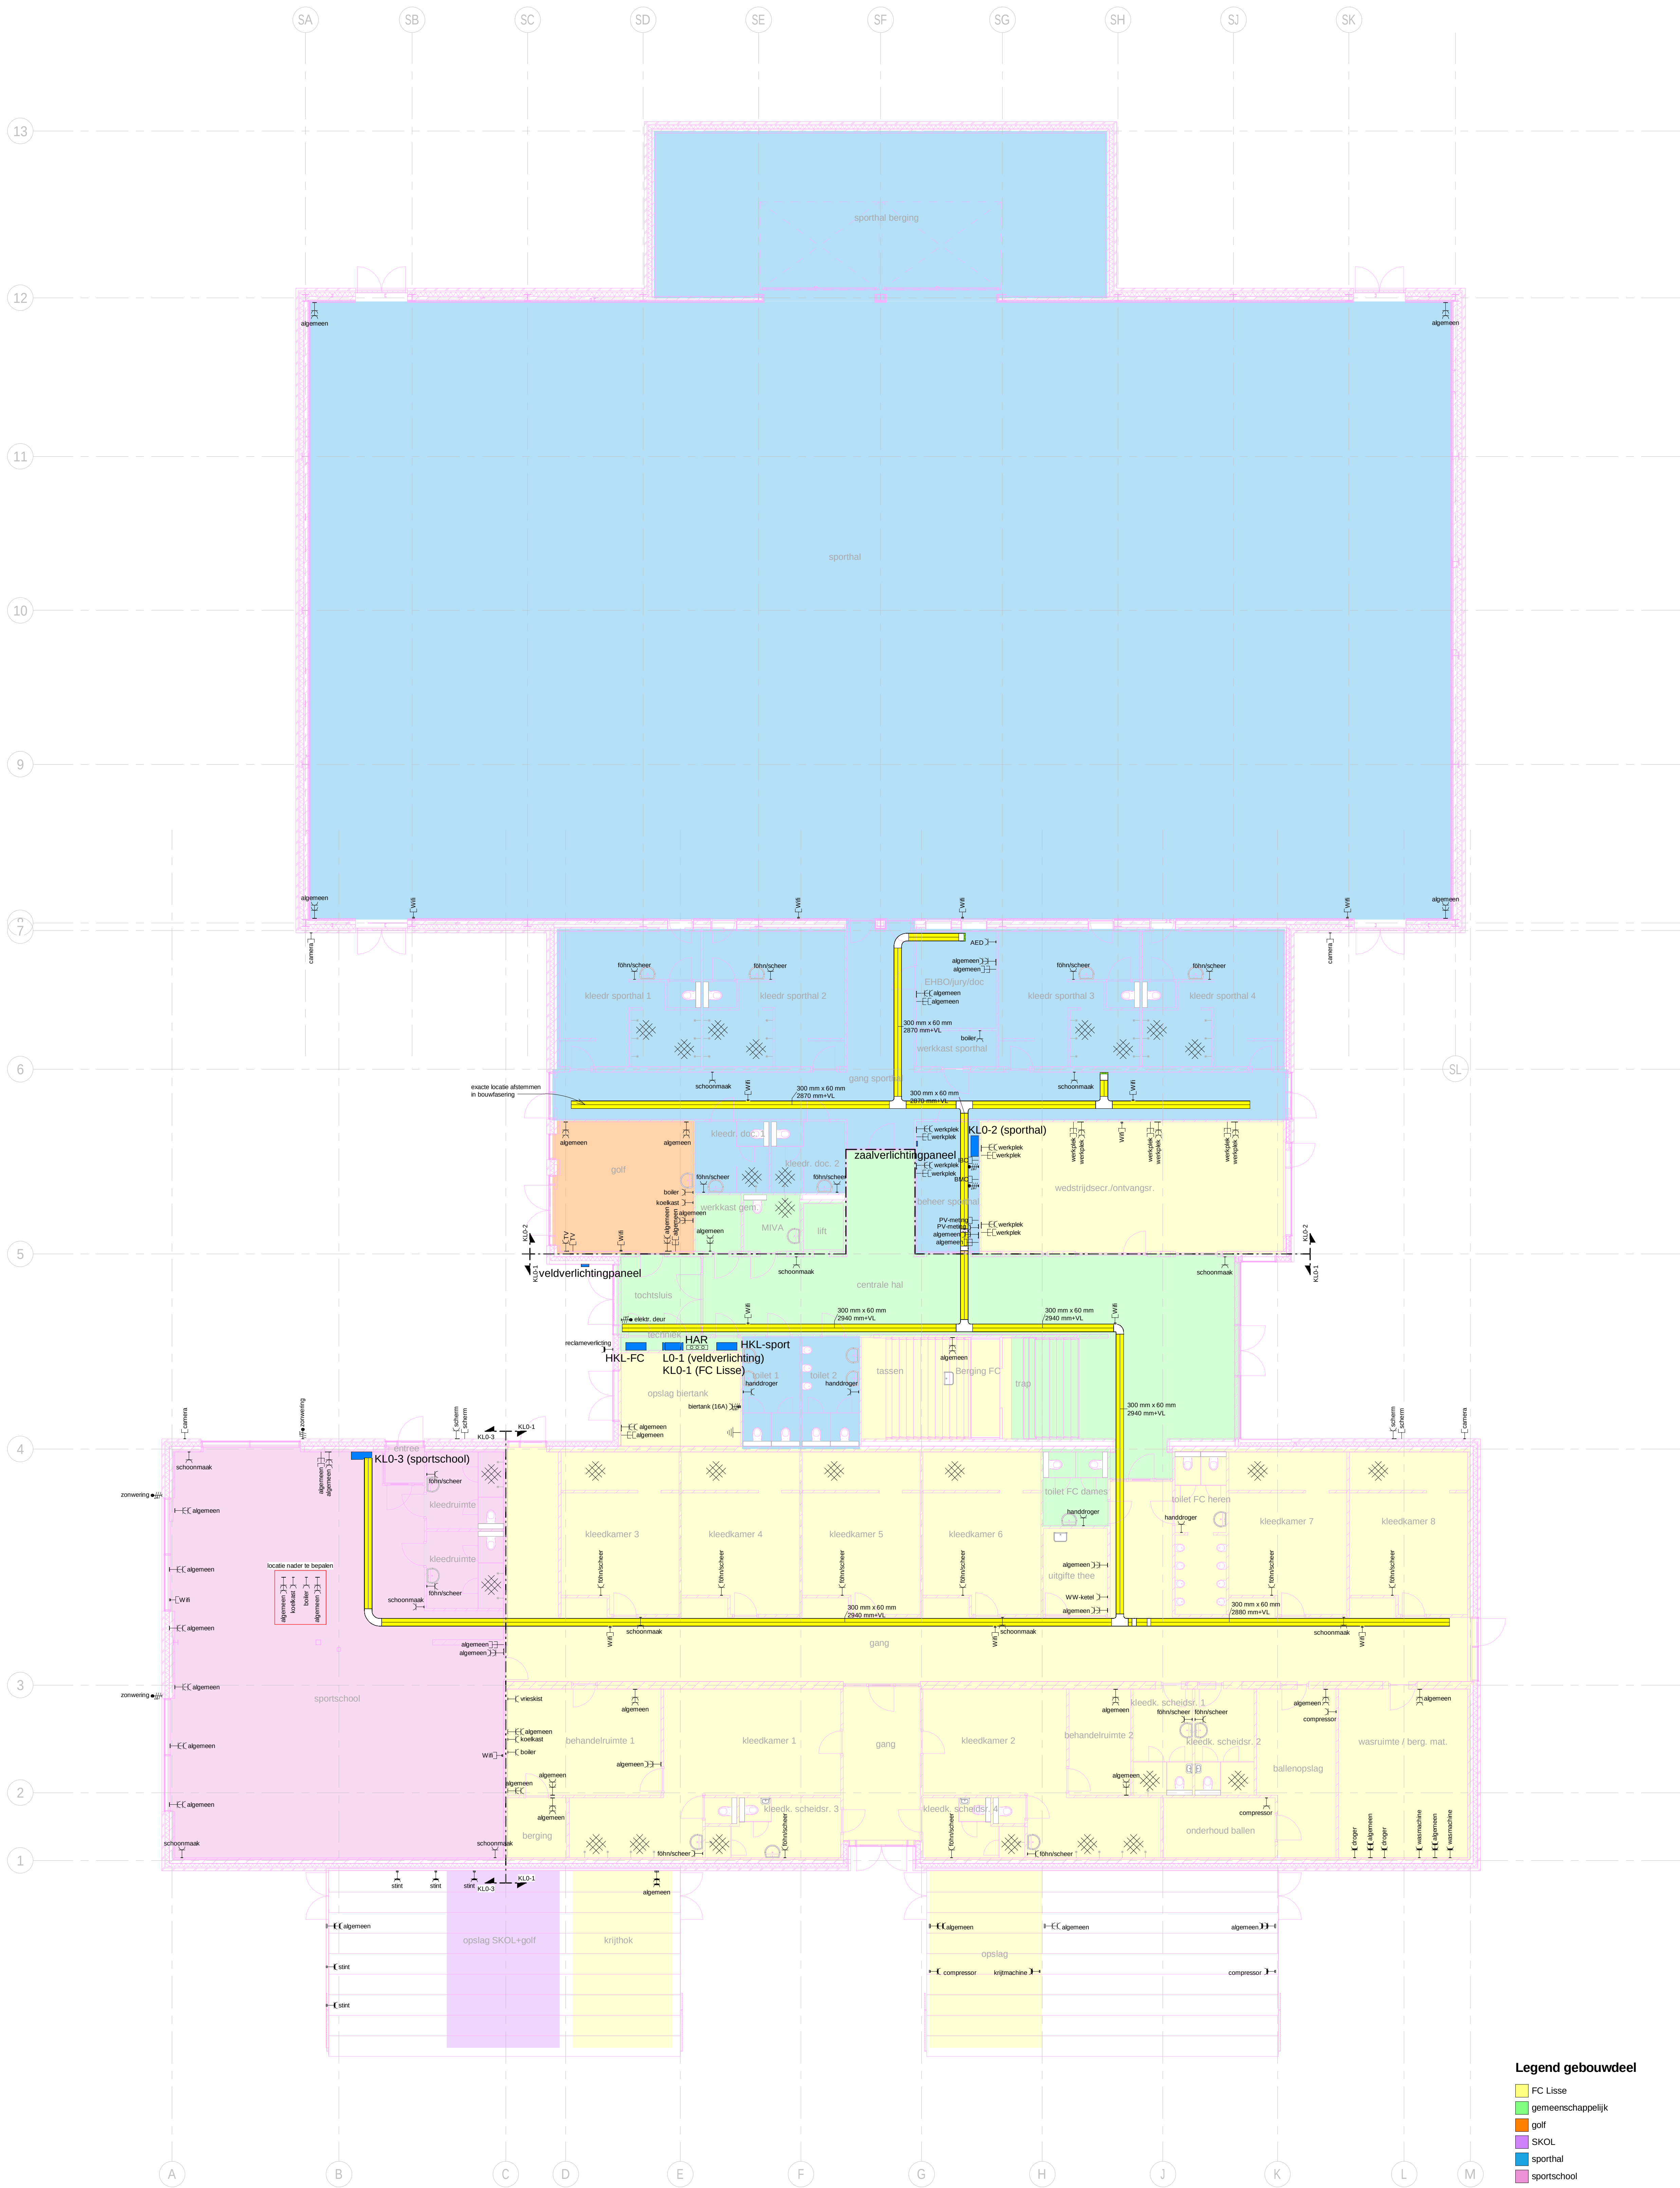

Legend gebouwdeel

- FC Lisse
- gemeenschappelijk
- golf
- SKOL
- sportshal
- sportschool

BENVOOL noodkracht			
SYMBOL	OMSCHRIJVING	SYMBOL	OMSCHRIJVING
	Eénfasige wandcontactdoos		Drie-fasige wandcontactdoos
	Tweefasige wandcontactdoos		Eénfasige afvoer
	Eénfasige wandcontactdoos (waterdicht)		Drie-fasige afvoer
	Tweefasige wandcontactdoos (waterdicht)		Eénfasige afvoer 230V
	Aansluitpunt 3-fase (230V)		Tweefasige afvoer
	Aansluitpunt 3-fase (400V)		Eénfasige afvoer
	CEE-form 3p 230V		CEE-form 3p 400V
	CEE-form 3p 400V		Eénfasige afvoer

OPMERKING:
- HKL en transformator zitten in gebouw bij parkeerterrein aan de wegrijde.
- HKL met extra groep uitbreiden en een nieuwe kabel aanleggen voor HKL-sport.

Het constructiemodel is van: Pieters Bouwtechniek, met de datum: 30-03-2020.
Het bouwkundige model is van: KVDK Architecten BNA, met de datum: 14-04-2020.


PROJECT:	NIEUWBOUW CLUBHUIS FC LISSE Spekkelaan 1, 2161GH Lisse	STATUS:	Definitief
OMSCHRIJVING:	Elektrotechnische installaties	TEKENINGNUMMER:	49063E-22200
	Plattegrond begane grond - (Nood)krachtinstallaties	STATUS/ANDEROORD:	Definitief
		TEKENINGNUMMER:	49063E-22200
		STATUS/ANDEROORD:	Definitief



Het constructiemodel is van: Pieters Bouwtechniek, met de datum: 30-03-2020.
Het bouwkundige model is van: KVDK Architecten BNA, met de datum: 14-04-2020.

PROJECT:	NIEUWBOUW CLUBHUIS FC LISSE Spekelaan 1, 2161GJ Lisse			DATUM:	06-06-2020	SCHAAL:	1:100	A0
OMSCHRIJVING:	Elektrotechnische installaties Plattegrond 1e verdieping - (Nood)krachtinstallaties			GETEKEND:	OT	GECONTROLEERD:	MA	GEAPPROVEURD:
Tijdsplan:				STATUS/ANDEROEGING: Definitief				
				TEKENINGNUMMER: 49063E-2220				
ADDRESS: INSTALLATIEBOUW WWW.VALSTAR-SIMONIS.NL								

VALSTAR SIMONIS
ADVISEURS INSTALLATIETECHNIEK
WWW.VALSTAR-SIMONIS.NL

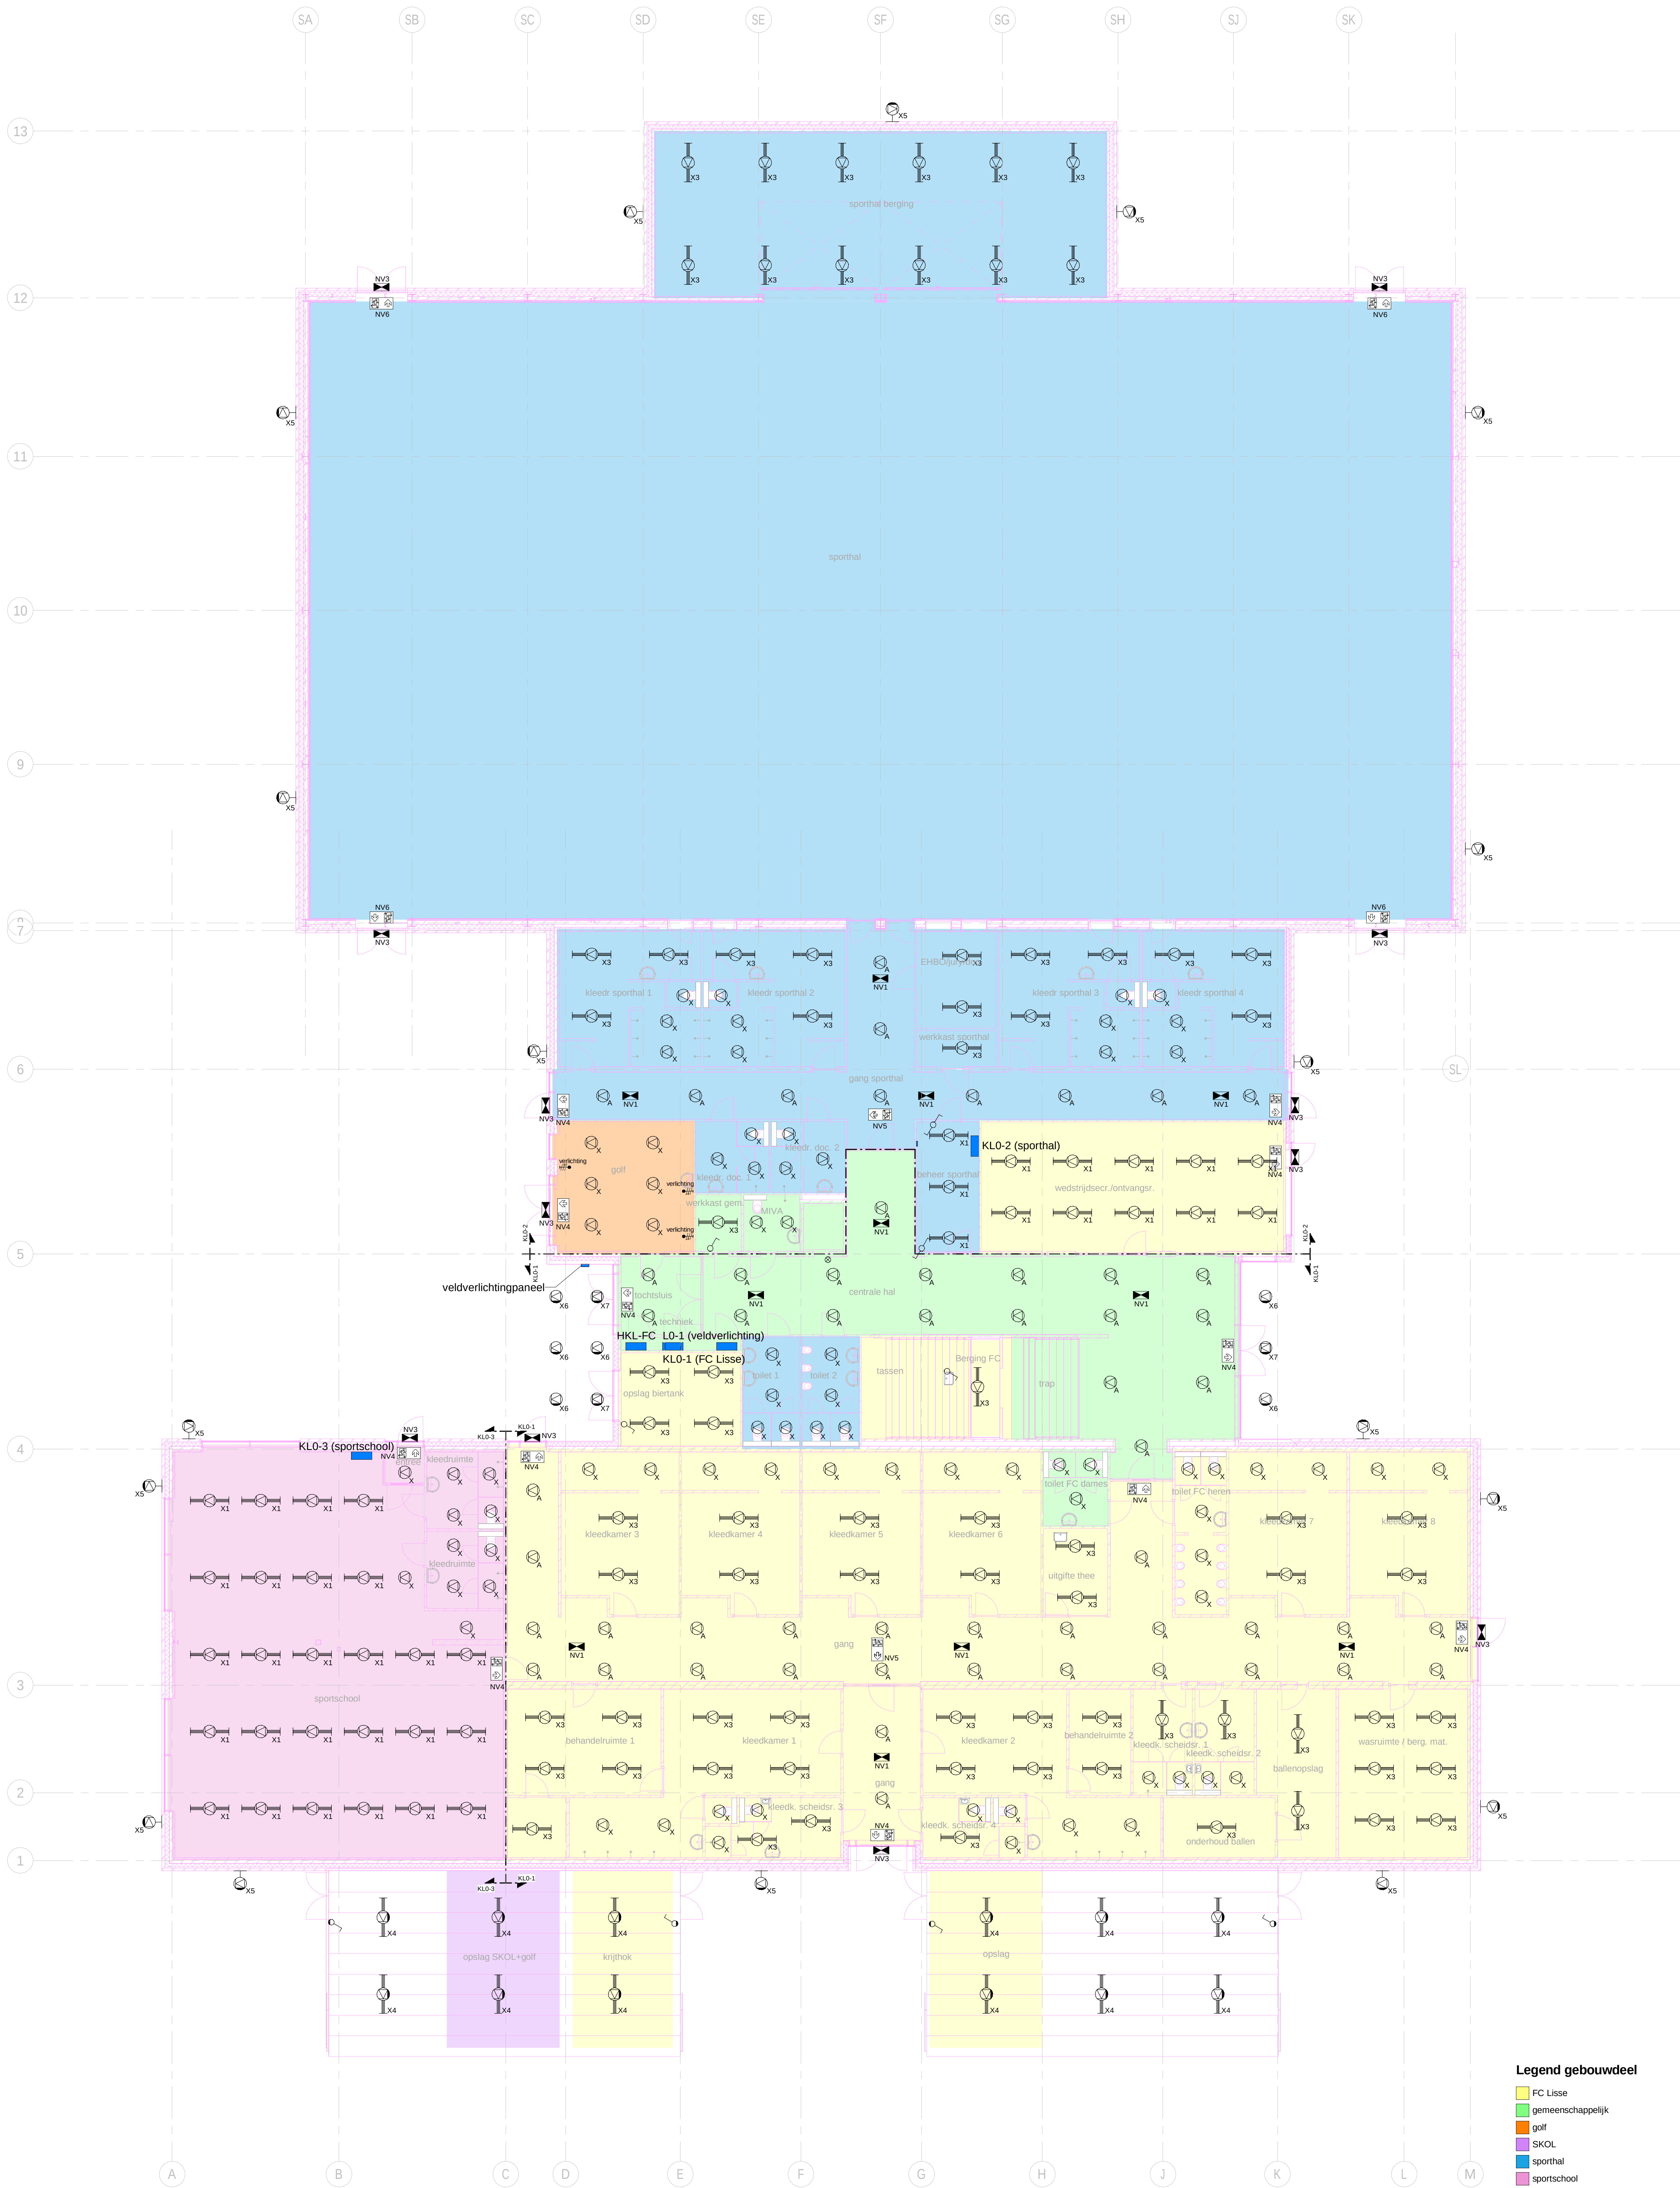

Legend gebouwdeel


- FC Lisse
- gemeenschappelijk
- golf
- SKOL
- sportshal
- sportschool

BENVOOIJINGSSYMBOLS			
SYMBOL	OMSCHRIJVING	SYMBOL	OMSCHRIJVING
	PL - DL220-LED vloerwacht		LED noodverlichting vloer
	PL - ED433 LED vloerlamp		LED noodverlichting optuim
	Vloer - LUN-D-152 LED opbouwspot		LED noodverlichting wand
	LED vloerwacht		LED vloerwacht aansluiting
	LED vloerwacht met kap		LED vloerwacht aansluiting (kabelgoot)
	LED opbouwspot met kap		Elektronische schakelaar (noodlicht)
	LED opbouwspot met kap (noodlicht)		Wisselstroomschakelaar (noodlicht)
	LED opbouwspot wand (noodlicht)		(Nood)verlichting (RIT)
	LED opbouwspot wand (noodlicht)		

OPMERKING:
- Het type verlichtingsschakeling (handmatig/aanwezigheid) is terug te vinden in de functionele omschrijving van het DO. Uitwerking zal plaatsvinden in de bestekfase.

Het constructiemodel is van: Pieters Bouwtechniek, met de datum: 30-03-2020.
Het bouwkundige model is van: KVDK Architecten BNA, met de datum: 14-04-2020.

PROJECT:	NIEUWBOW CLUBHUIS FC LISSE Spekkelaan 1, 2161GH Lisse	DATE:	05-06-2020	SCHAAL:	1: 100	FORMAAT:	A0
OMSCHRIJVING:	Elektrotechnische installaties Plattegrond begane grond - (Nood)lichtinstallaties	GETEKEND:	RWD	GECONTR.	RWD	GEZEEN:	MAR
Tijdschik: Aanbouw Enthoven Aanbouw Enthoven		STATUSAANDUIDING: Definitief		TEKENINGNUMMER: 49063E-22300			
WWW.VALSTAR-SIMONIS.NL		AUTORSCHRIJVING: 49063E-22300					

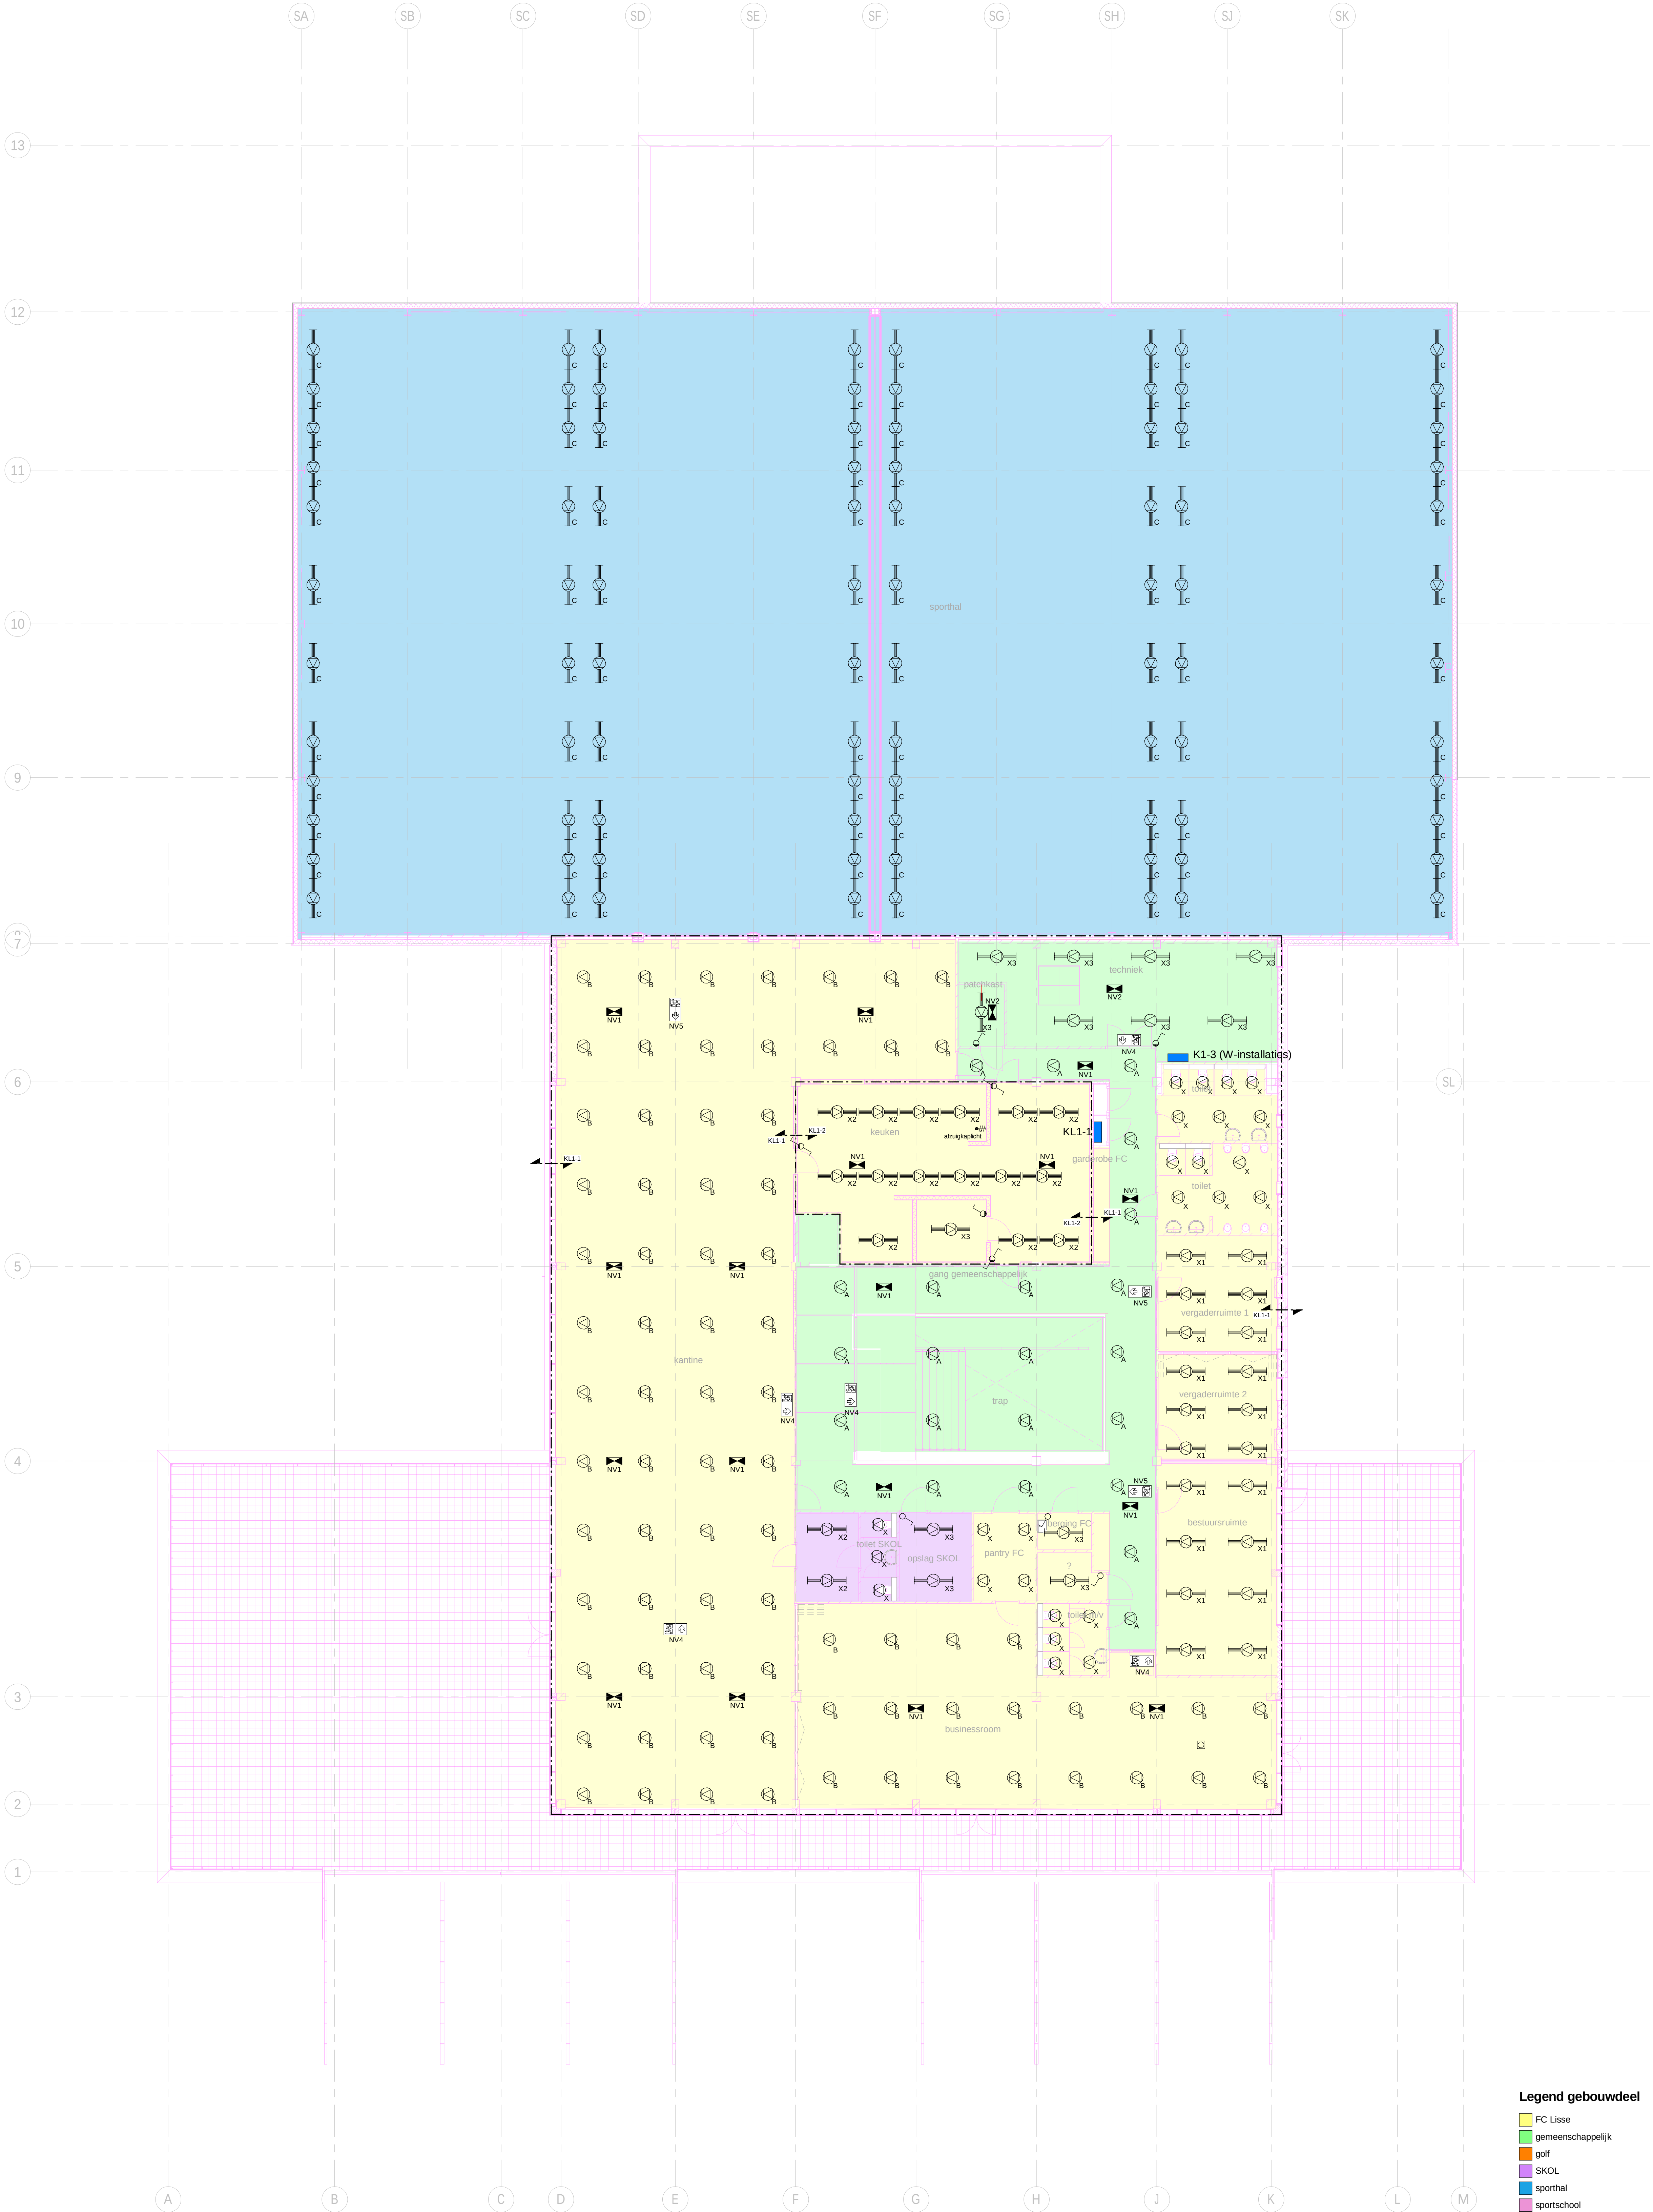


- Legend gebouwdeel
- FC Lisse
 - gemeenschappelijk
 - golf
 - SKOL
 - sporthal
 - sportschool

OPMERKING:
- Het type verlichtingschakeling (handmatig/aanwezigheid) is terug te vinden in de functionele omschrijving van het DO. Uitwerking zal plaatsvinden in de bestekfase.

Het constructiemodel is van: Pieters Bouwtechniek, met de datum: 30-03-2020.
Het bouwkundige model is van: KYOK Architecten BNA, met de datum: 14-04-2020.

PROJECT: NIEUWBOW CLUBHUIS FC LISSE				DATUM: 05-06-2020		SCHAAL: 1: 100		FORMAAT: A0	
OMSCHRIJVING: Elektrotechnische installaties				GEBRUIK: RWD		GEZIEKEN: MAR		STATUS: Definitief	
Plattegrond 1e verdieping - (Nood)lichtinstallaties				TEKENINGNUMMER: 49063E-22301		AUTORSCHRIJVING: 49063E-22301		VERVOLG: 49063E-22301	
Rijp Aanbouw Enthoven Aanpakken Gedragen				VALSTAR SIMONIS		WWW.VALSTAR-SIMONIS.NL		49063E-22301	

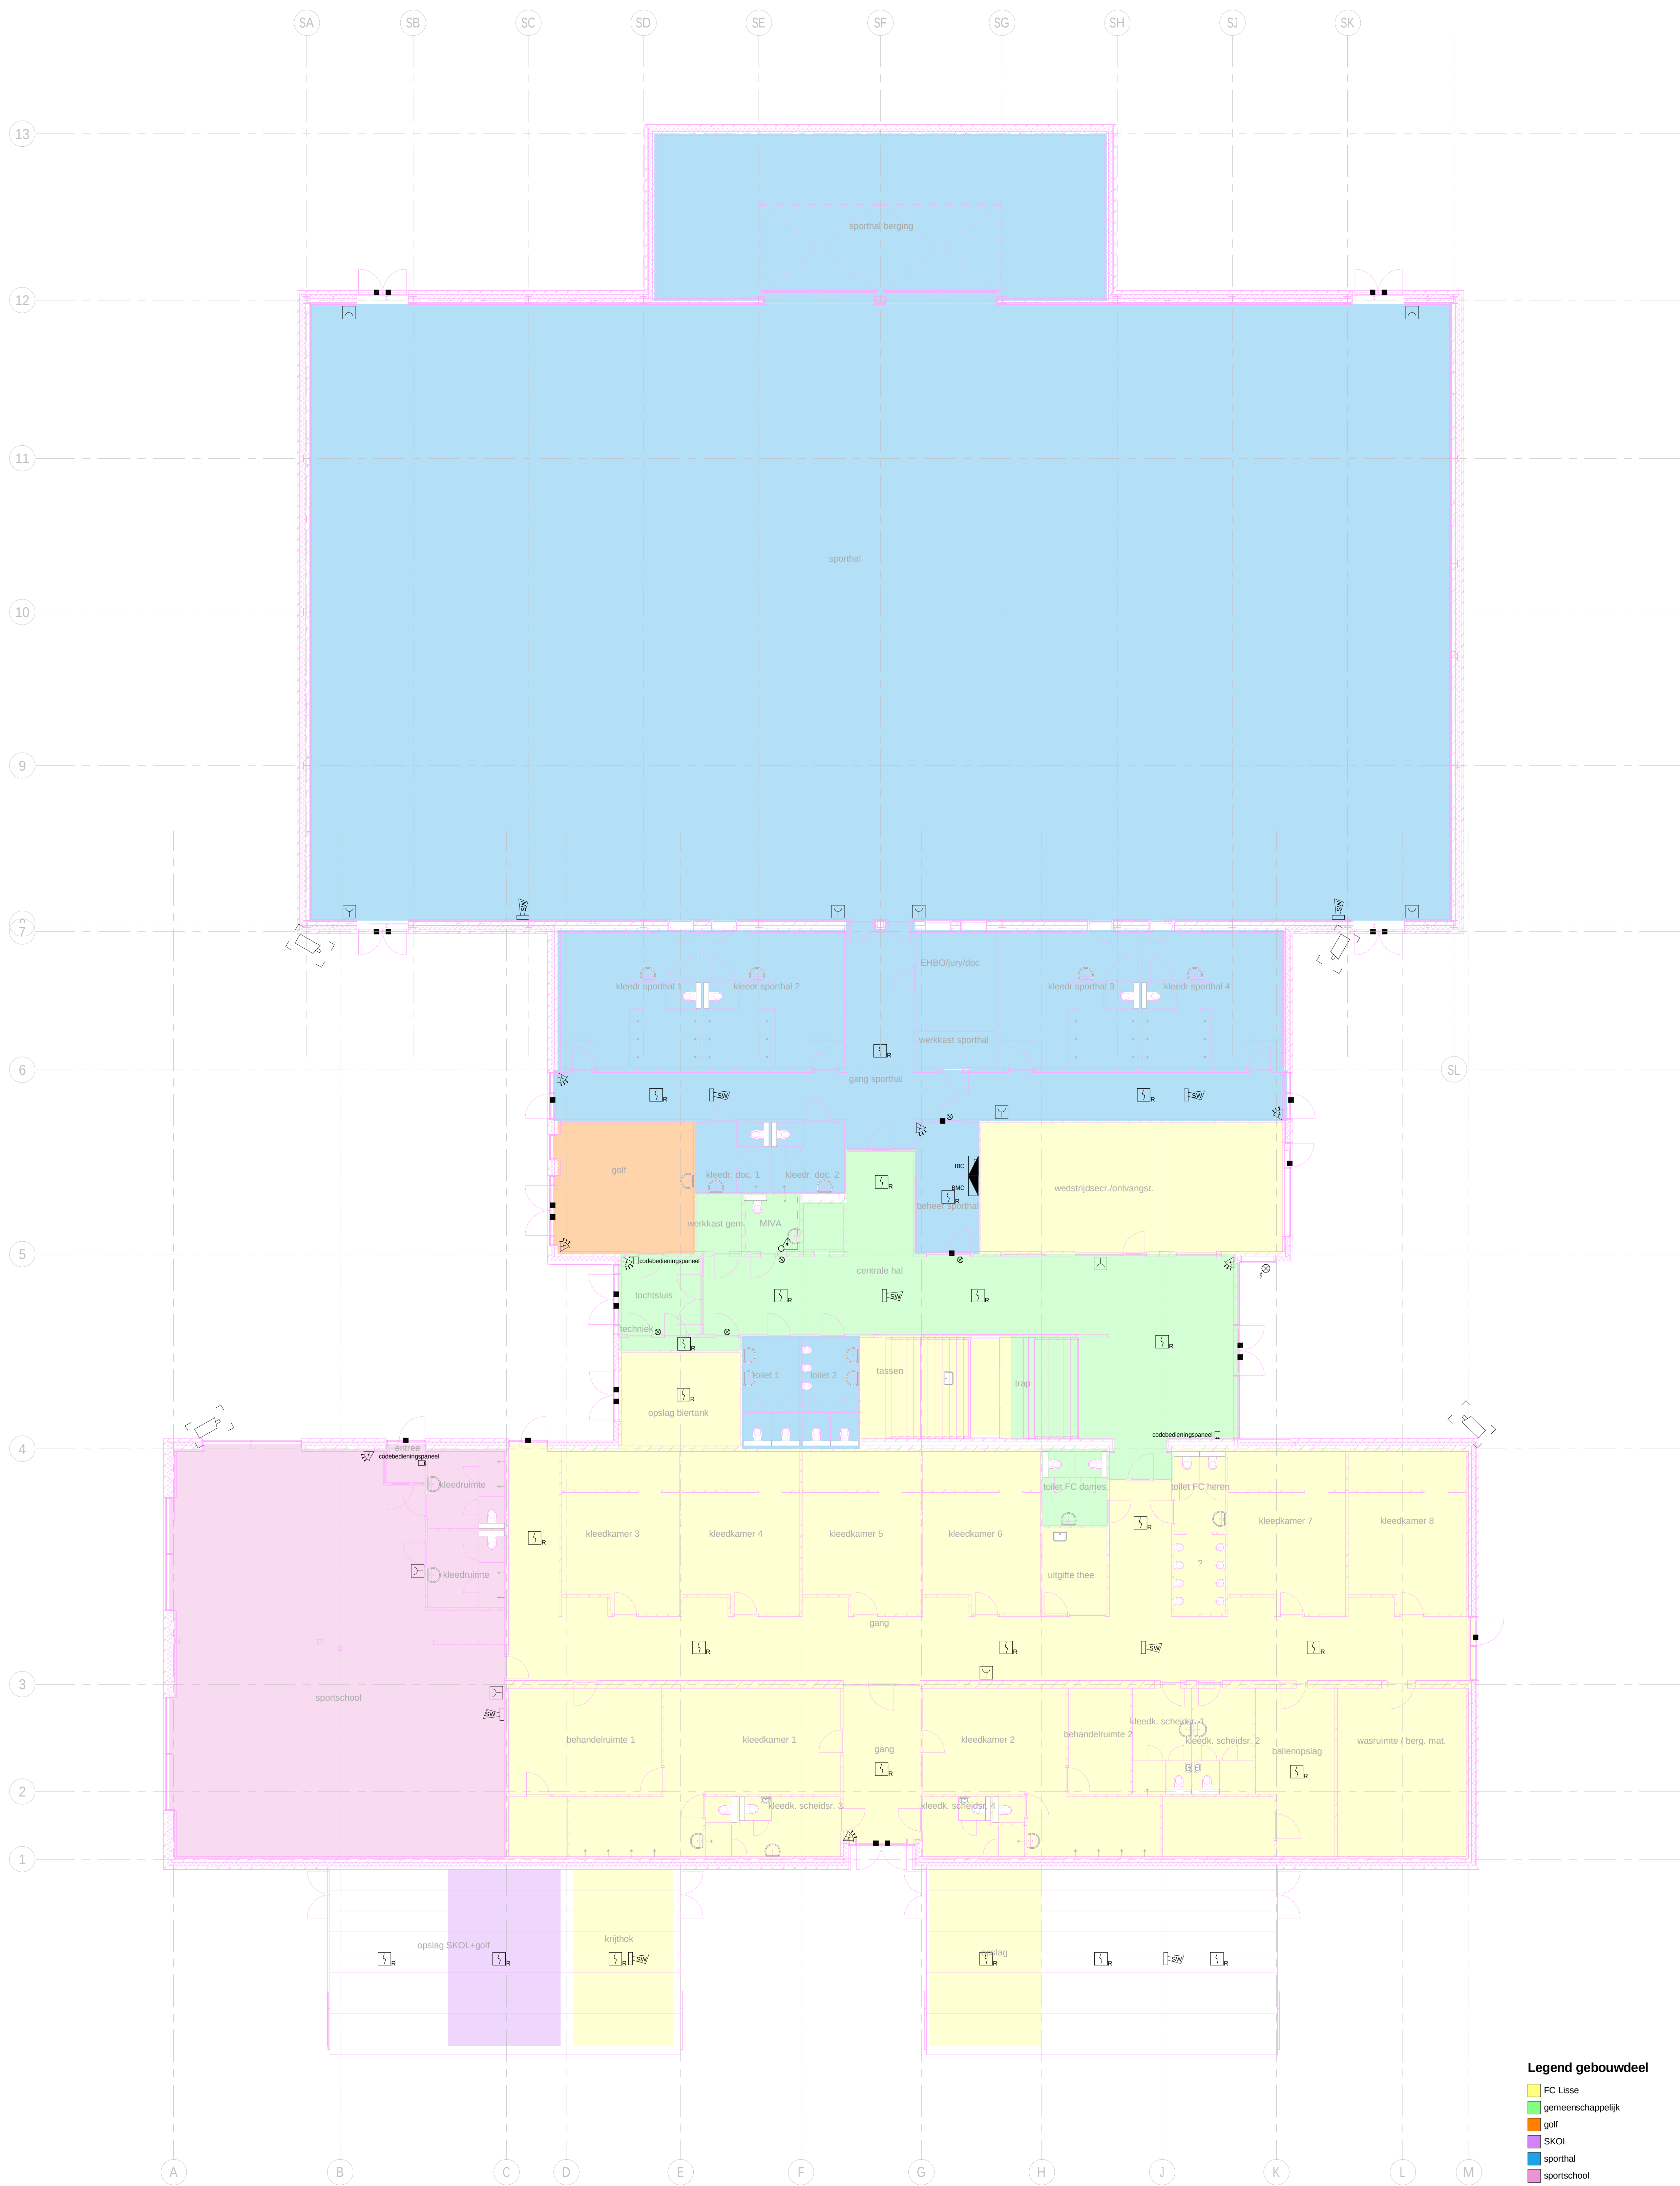


Legend gebouwdeel

- FC Lisse
- gemeenschappelijk
- golf
- SKOL
- sporthal
- sportschool

BENVOOELDE SYMBOLEN			
SYMBOL	OMSCHRIJVING	SYMBOL	OMSCHRIJVING
	Optische brandmelder		VibraCentrale
	Thermobrandmelder		Camera (buitens)
	Handbrandmelder		PR breed
	Aspiratiebrandmelder		Druknegcontact
	BrandmeldCentrale		Bedieningspaneel
	Sirene Whop		MVA-systeem
	Flakke		

Het constructiemodel is van: Pieters Bouwtechniek, met de datum: 30-03-2020.
Het bouwkundige model is van: KVDK Architecten BNA, met de datum: 14-04-2020.

PROJECT:	NIEUWBOW CLUBHUIS FC LISSE Spekkelaan 1, 2161GH Lisse	DATE:	05-06-2020	SCHAAL:	1: 100	FORMAAT:	A0
OMSCHRIJVING:	Elektrotechnische installaties	GETEKEND:	GECONTR.	GEZ.			
	Plattegrond begane grond - Gebouwbeveiligingsinstallaties	OTE	RWD	MAR			
STATUSAANDUING:				Definitief			
Tijdstip				49063E-22500			
Aanpak				VALSTAR SIMONIS			
Aanpak				WWW.VALSTAR-SIMONIS.NL			
Aanpak				AUTORSCHRIJF VOOR BEVEILIGINGSINSTALLATIES			

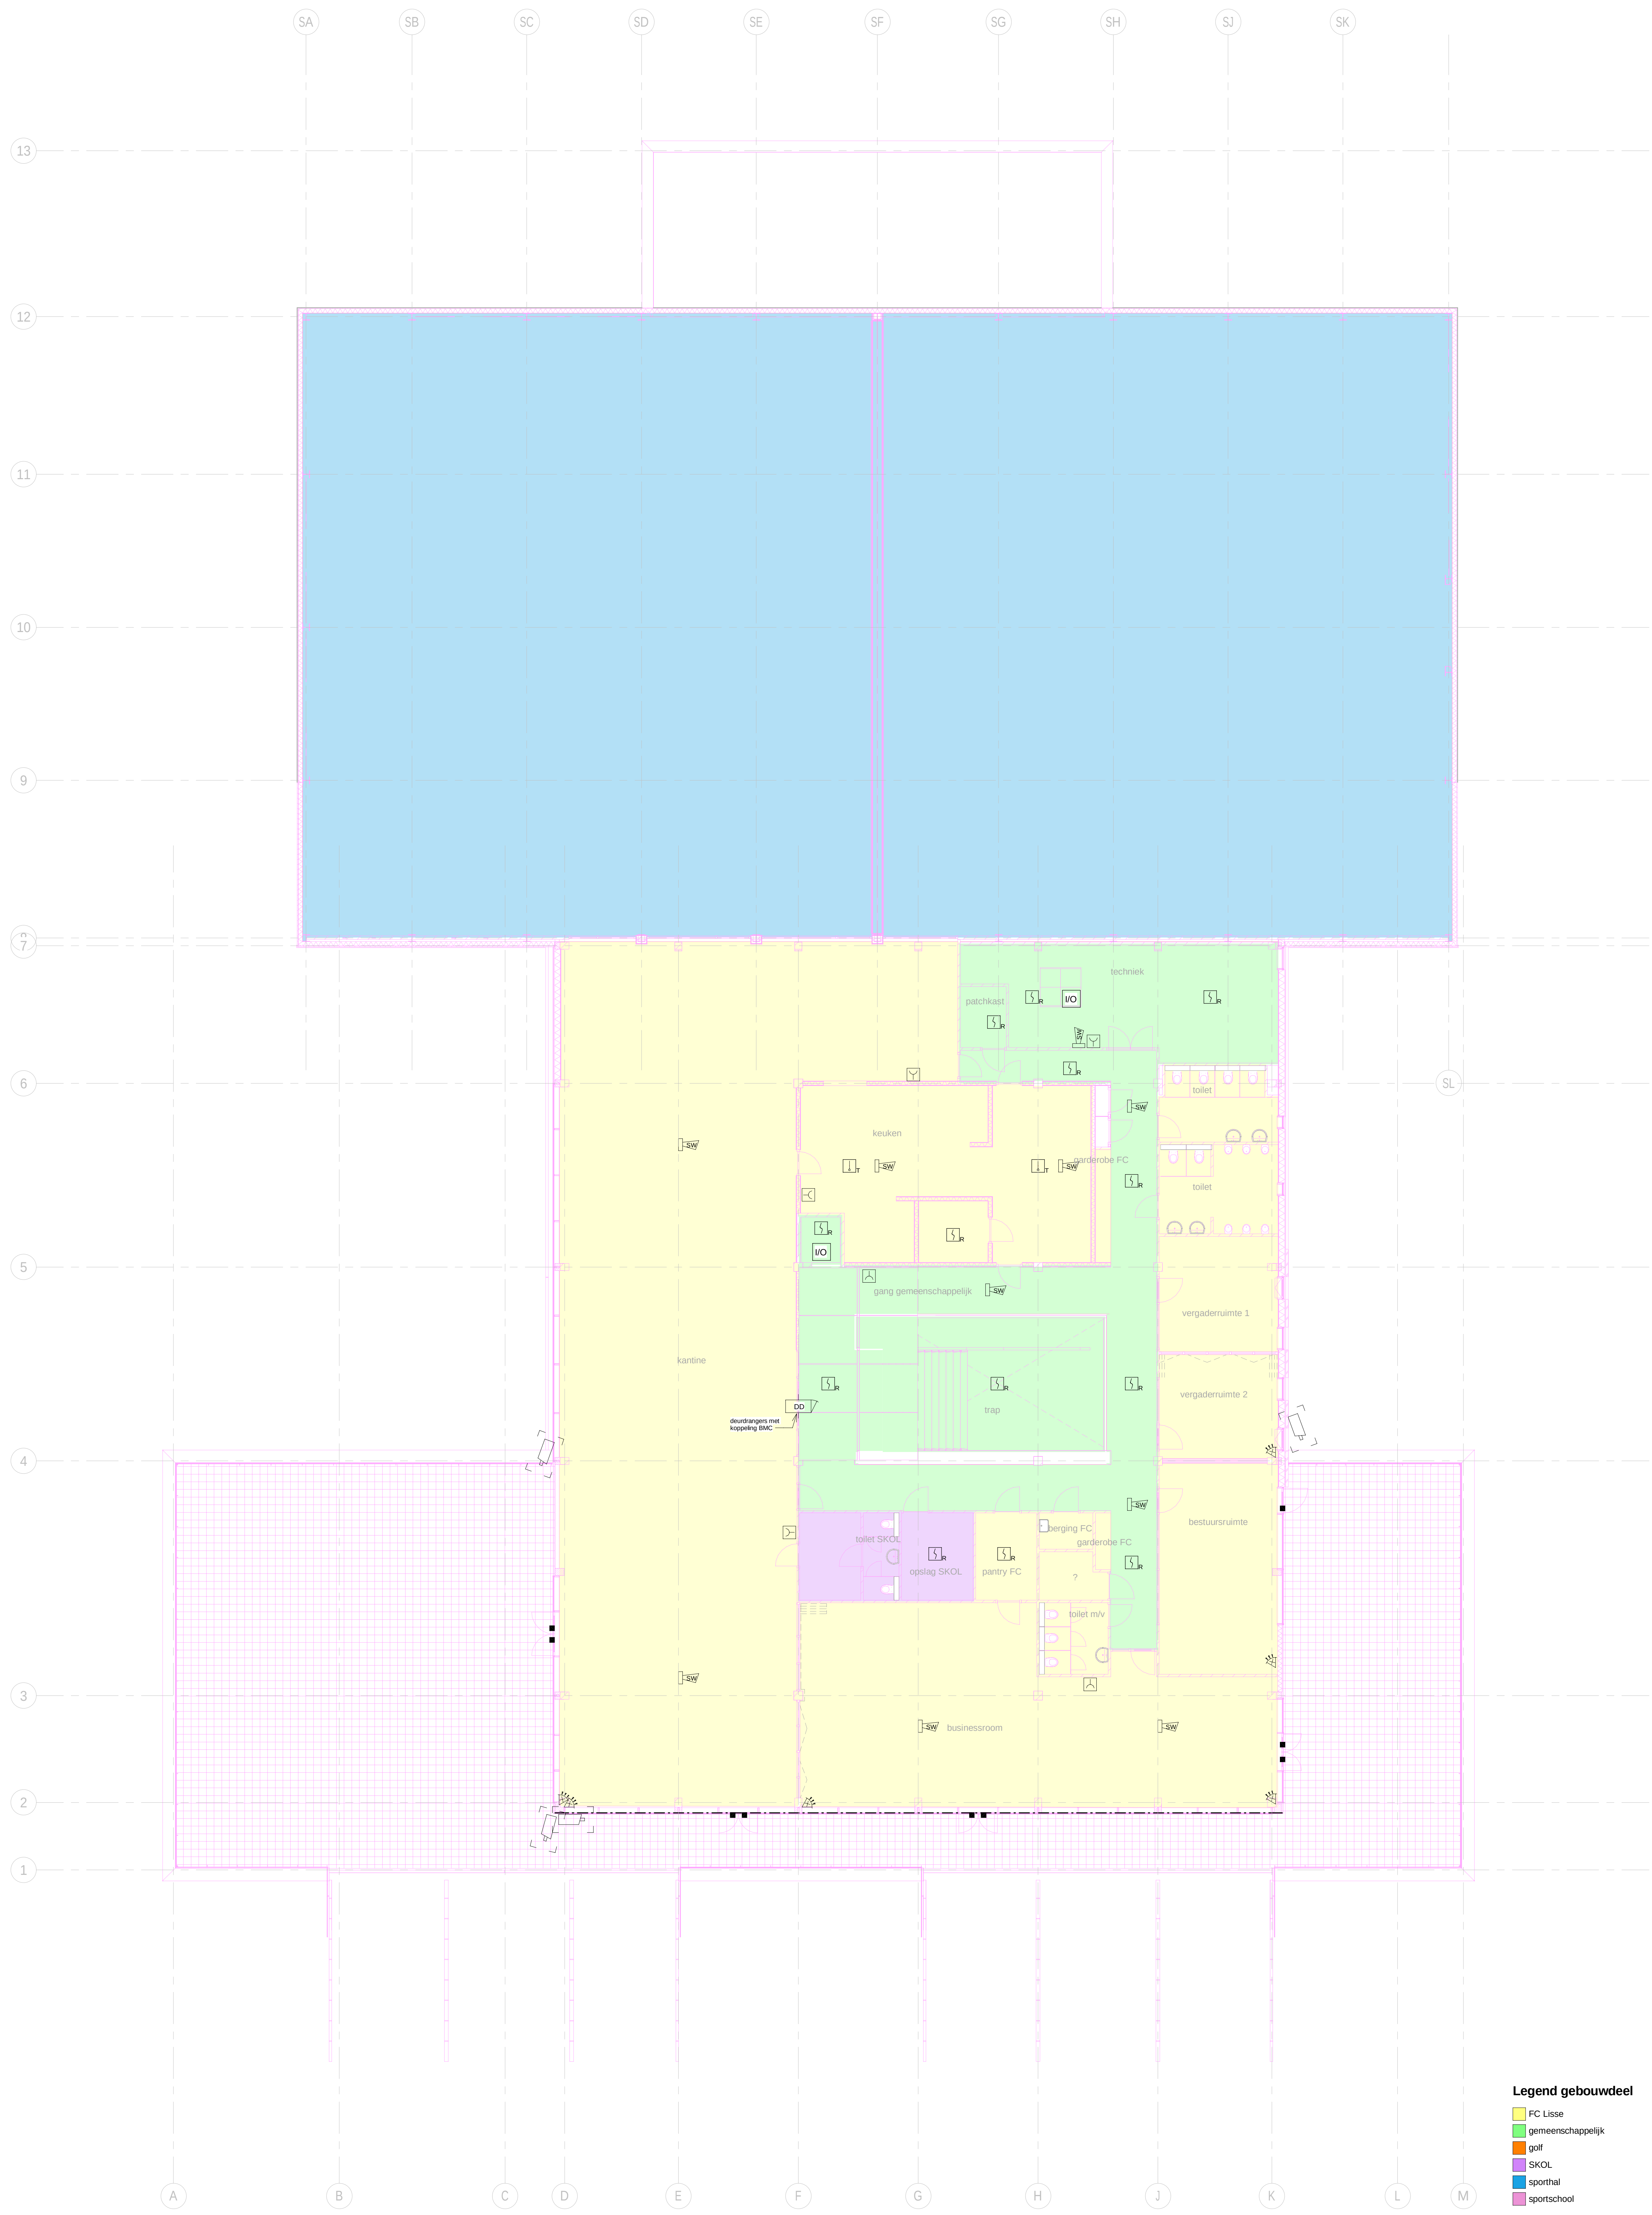

Legend gebouwdeel

- FC Lisse
- gemeenschappelijk
- golf
- SKOL
- sporthal
- sportschool

BENVOELD symbool			
SYMBOL	OMSCHRIJVING	SYMBOL	OMSCHRIJVING
	Optische brandmelder		Infra-Contact
	Thermobrandmelder		Camera (dakra)
	Handbrandmelder		PR breed
	Aspiratbrandmelder		Deurmagneetcontact
	BrandmeldCentrale		Bedieningspaneel
	Sirene Whop		MVA-systeem
	Flakke		

Het constructiemodel is van: Pieters Bouwtechniek, met de datum: 30-03-2020.
Het bouwkundige model is van: KVDK Architecten BNA, met de datum: 14-04-2020.

PROJECT: NIEUWBOW CLUBHUIS FC LISSE
Spekkelaan 1, 2161GH Lisse

OMSCHRIJVING: Elektrotechnische installaties
Plattegrond 1e verdieping - Gebouwbeveiligingsinstallatie

DATUM: 05-06-2020
SCHAL: 1: 100
FORMAAT: A0


GETEKEND: GECONTR: GEZEN: OTE: RVD: MAR

STATUSAANDUIDING: Definitief

Tekniker: Apeldoorn
Eindhoven
Amsterdam
Groningen

VALSTAR SIMONIS
UNIVERSITEIT INSTALATIECENTRUM
WWW.VALSTAR-SIMONIS.NL

TEKENINGNUMMER: 49063E-22501
AUTORSCHRIJFVOORRECHT 2020-21 VALSTAR

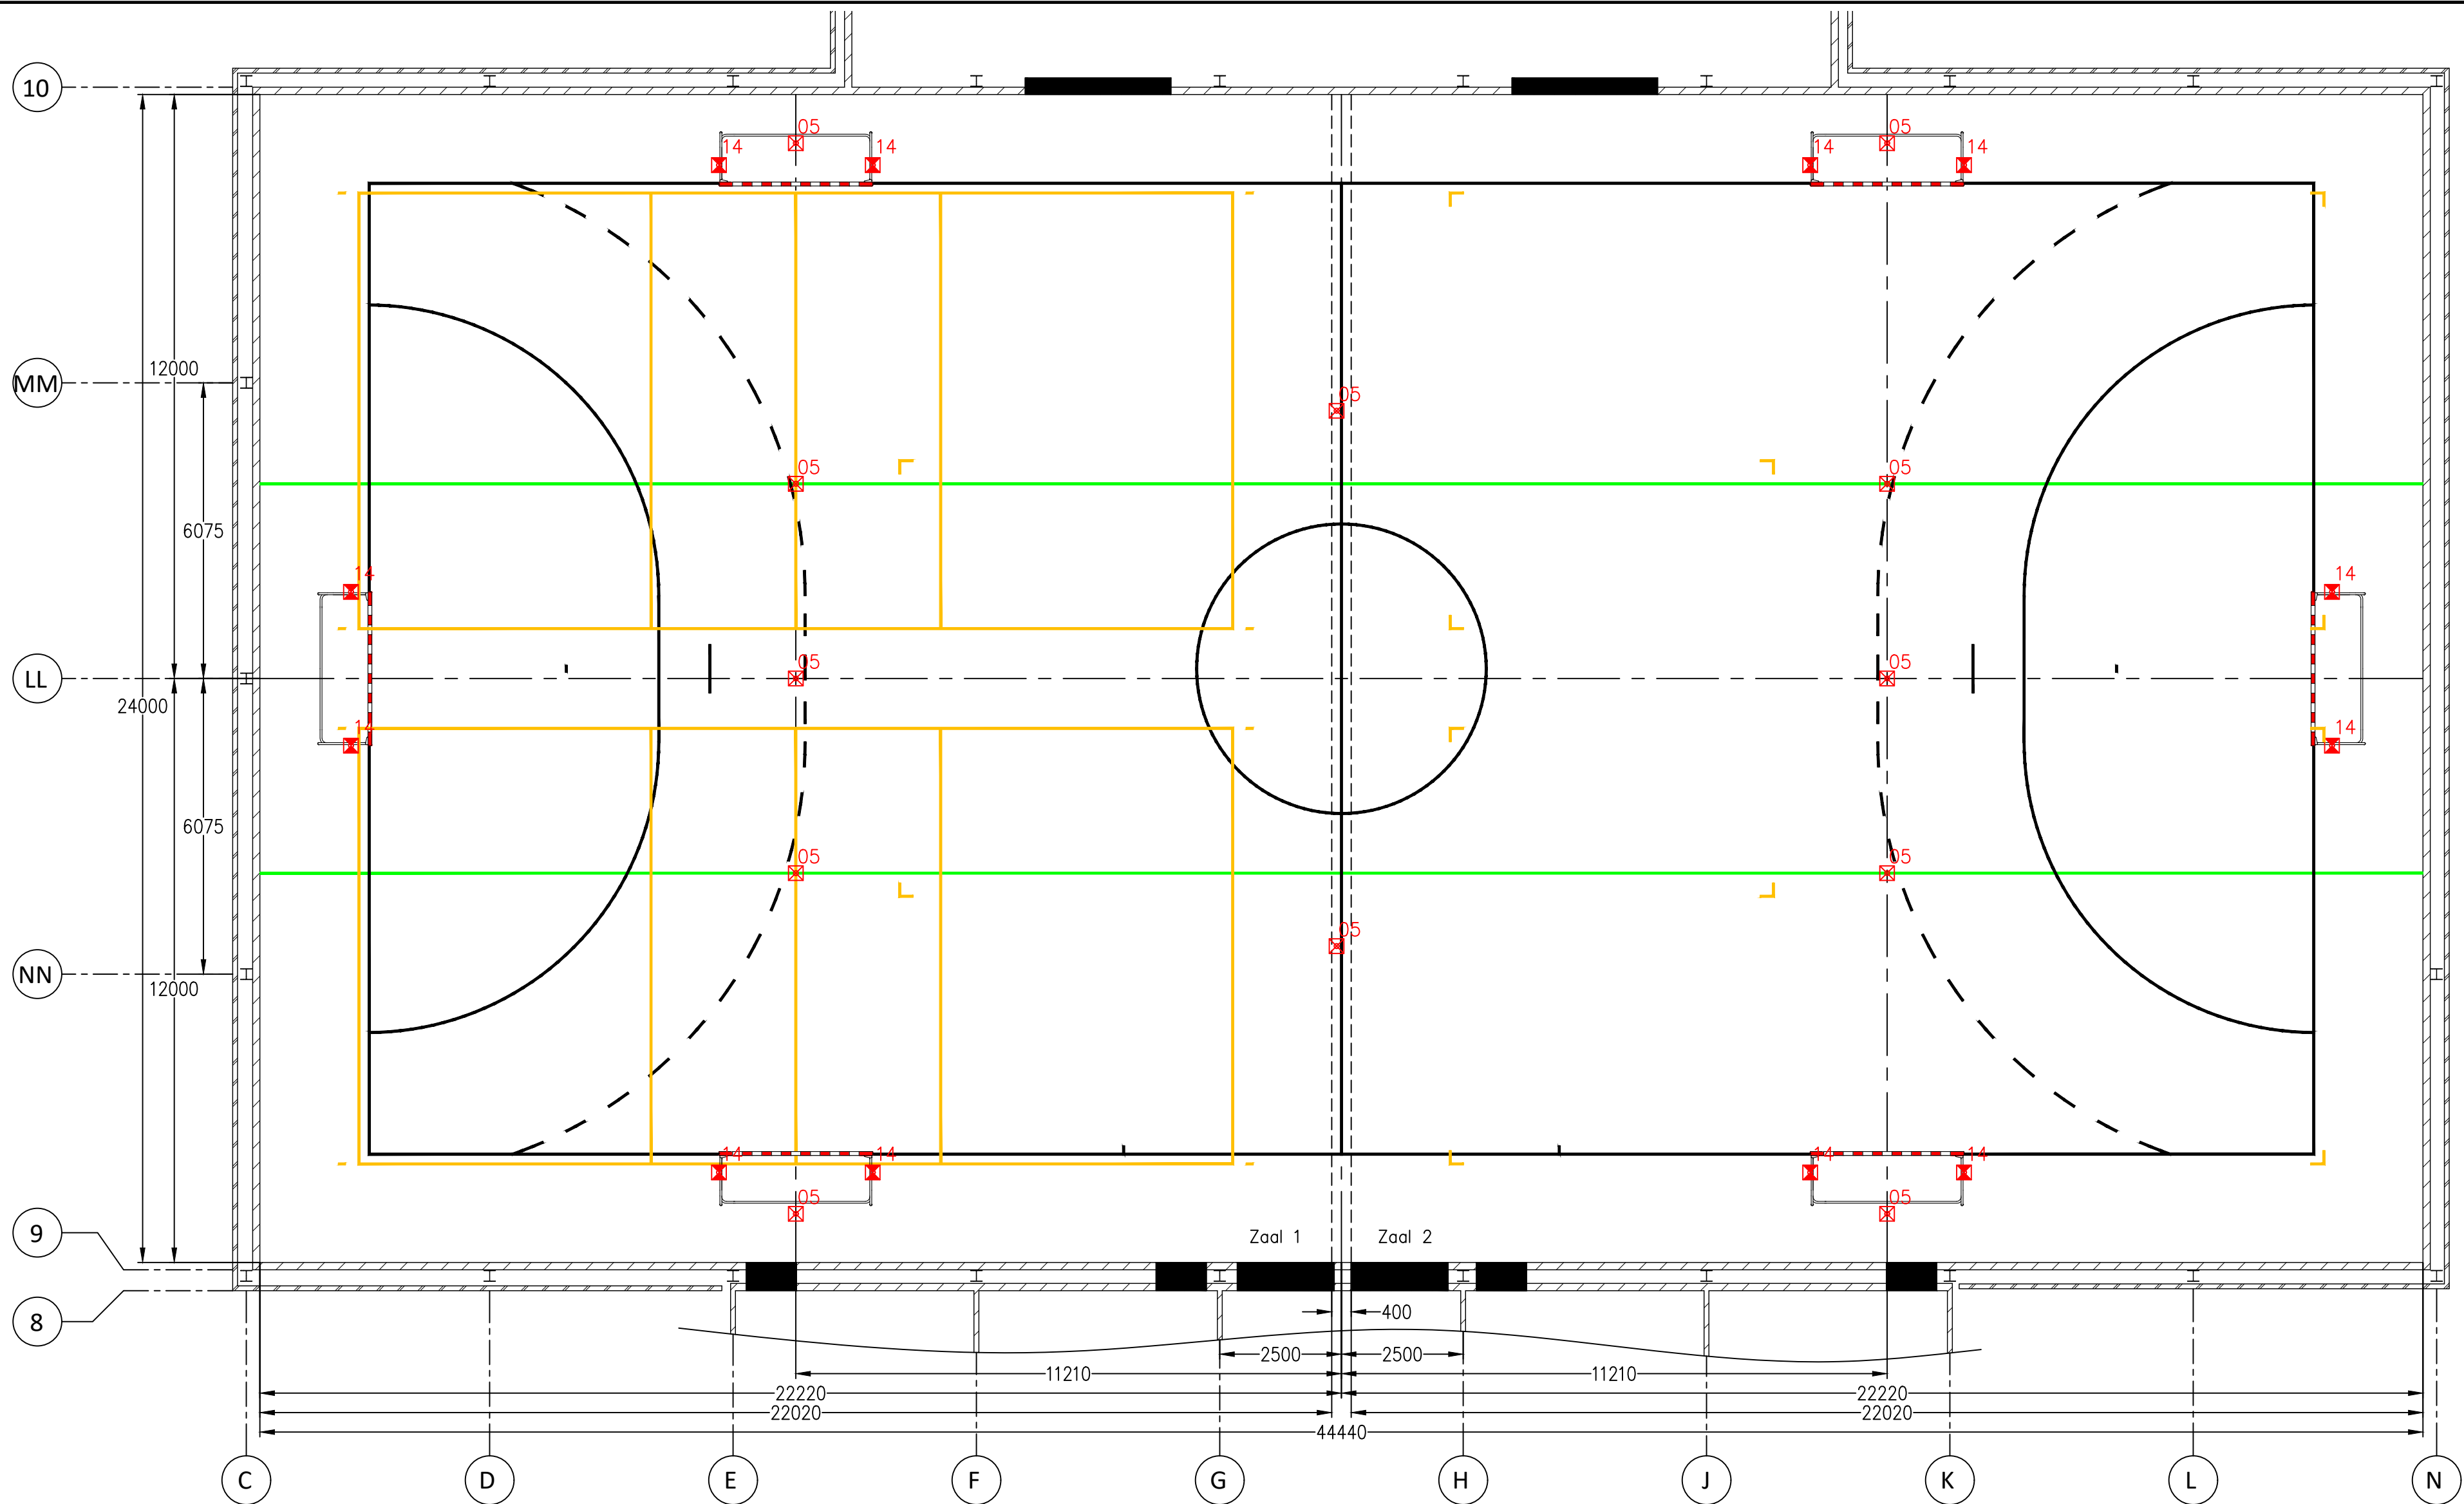

	VOLLEYBAL	2x	Alleen hoekpunten
	VOLLEYBAL	2x	
	VOLLEYBAL CC	1x	Alleen hoekpunten
	COMBIVELD	1x	
	3-DELING	2x	

BELIJNINGSPLAN

Zaalttype | Sporthal, begane grond

Lisse

Sporthal ter Specke

Spekkelaan 1

Status : **Voorlopig**

Offertenr. : OFP20-0099

Datum : 08-04-2020

Getekend : G. Eertman

Tekeningnr.: 191007/2/02

Schaal : 1:100

Afmeting : 24 x 44,4 x 7 mtr



Bouwkundige tekening :
17137_VO-P10_20190926

Metaalstraat 21
7483 PD Haaksbergen
Nederland

Tel.: (+031) 053-5723115
E-mail: info@bosan.nl
Internet: www.bosan.nl

Deze tekening is en blijft onvervreembaar eigendom van BOSAN b.v. en mag zonder voorafgaande toestemming, door aan ter hand gestelde, geheel noch gedeeltelijk worden gekopieerd of aan derden ter inzage worden gegeven.

Papierformaat: A2











