



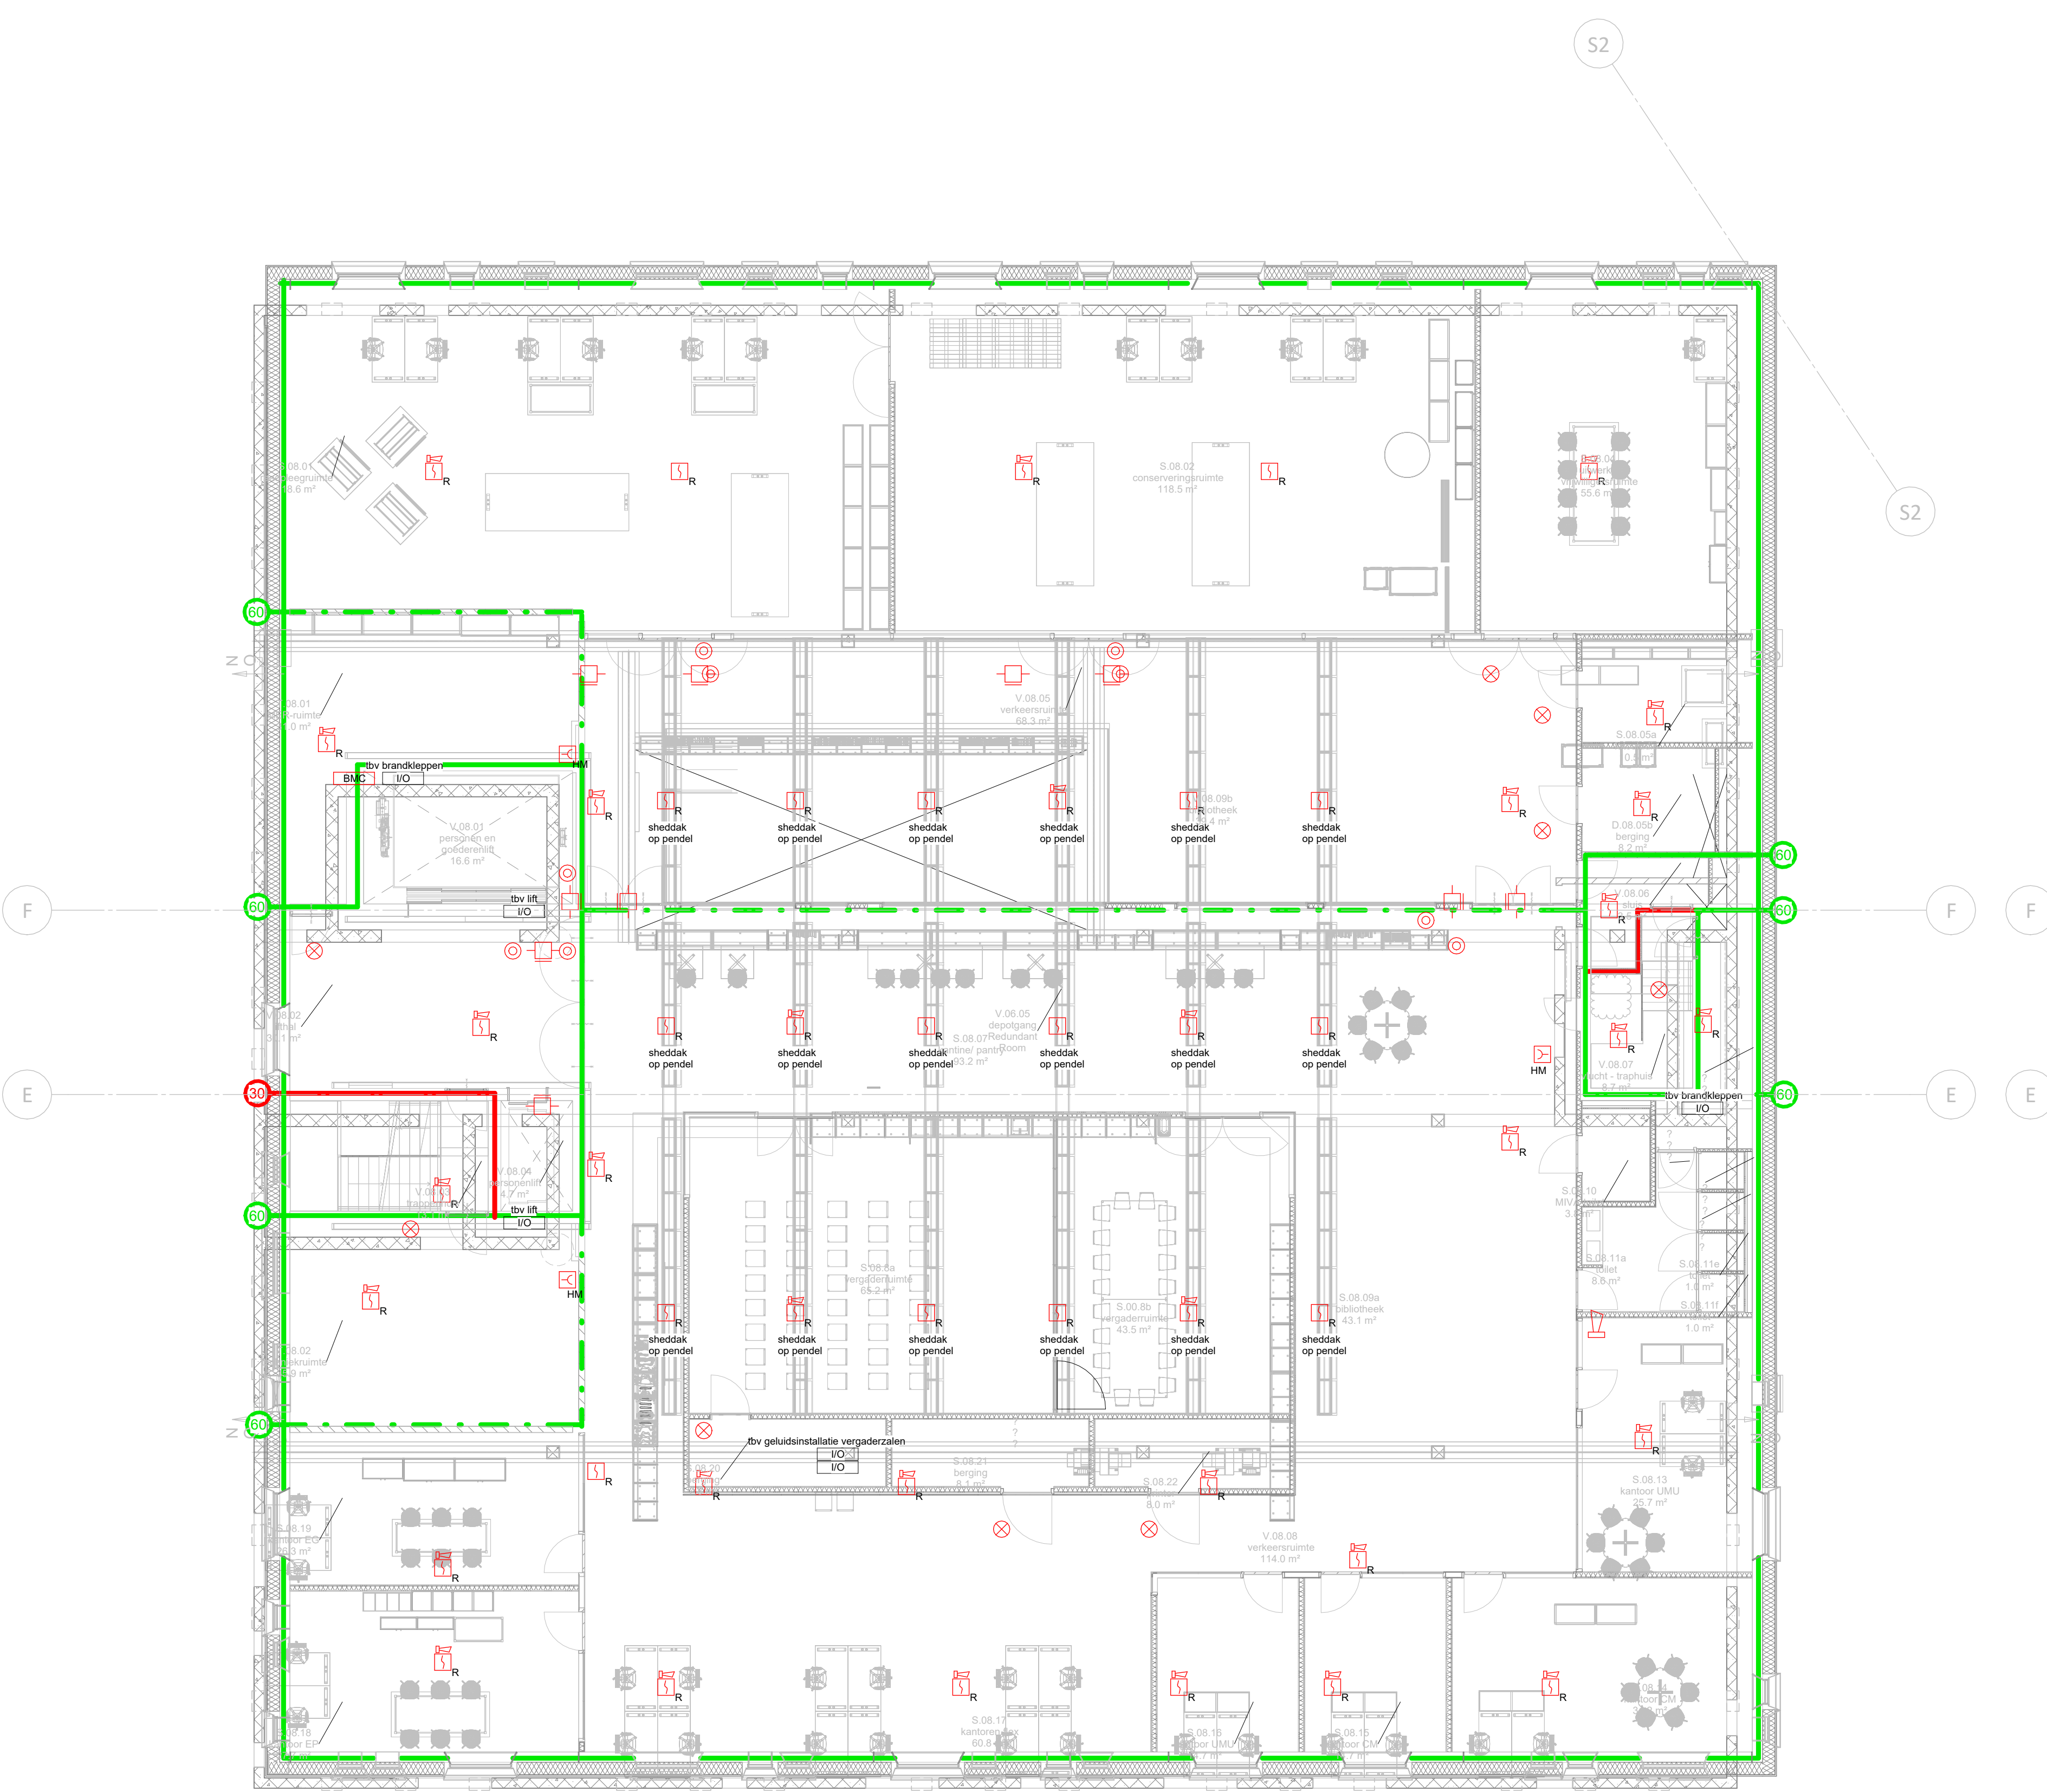

Achtste verdieping

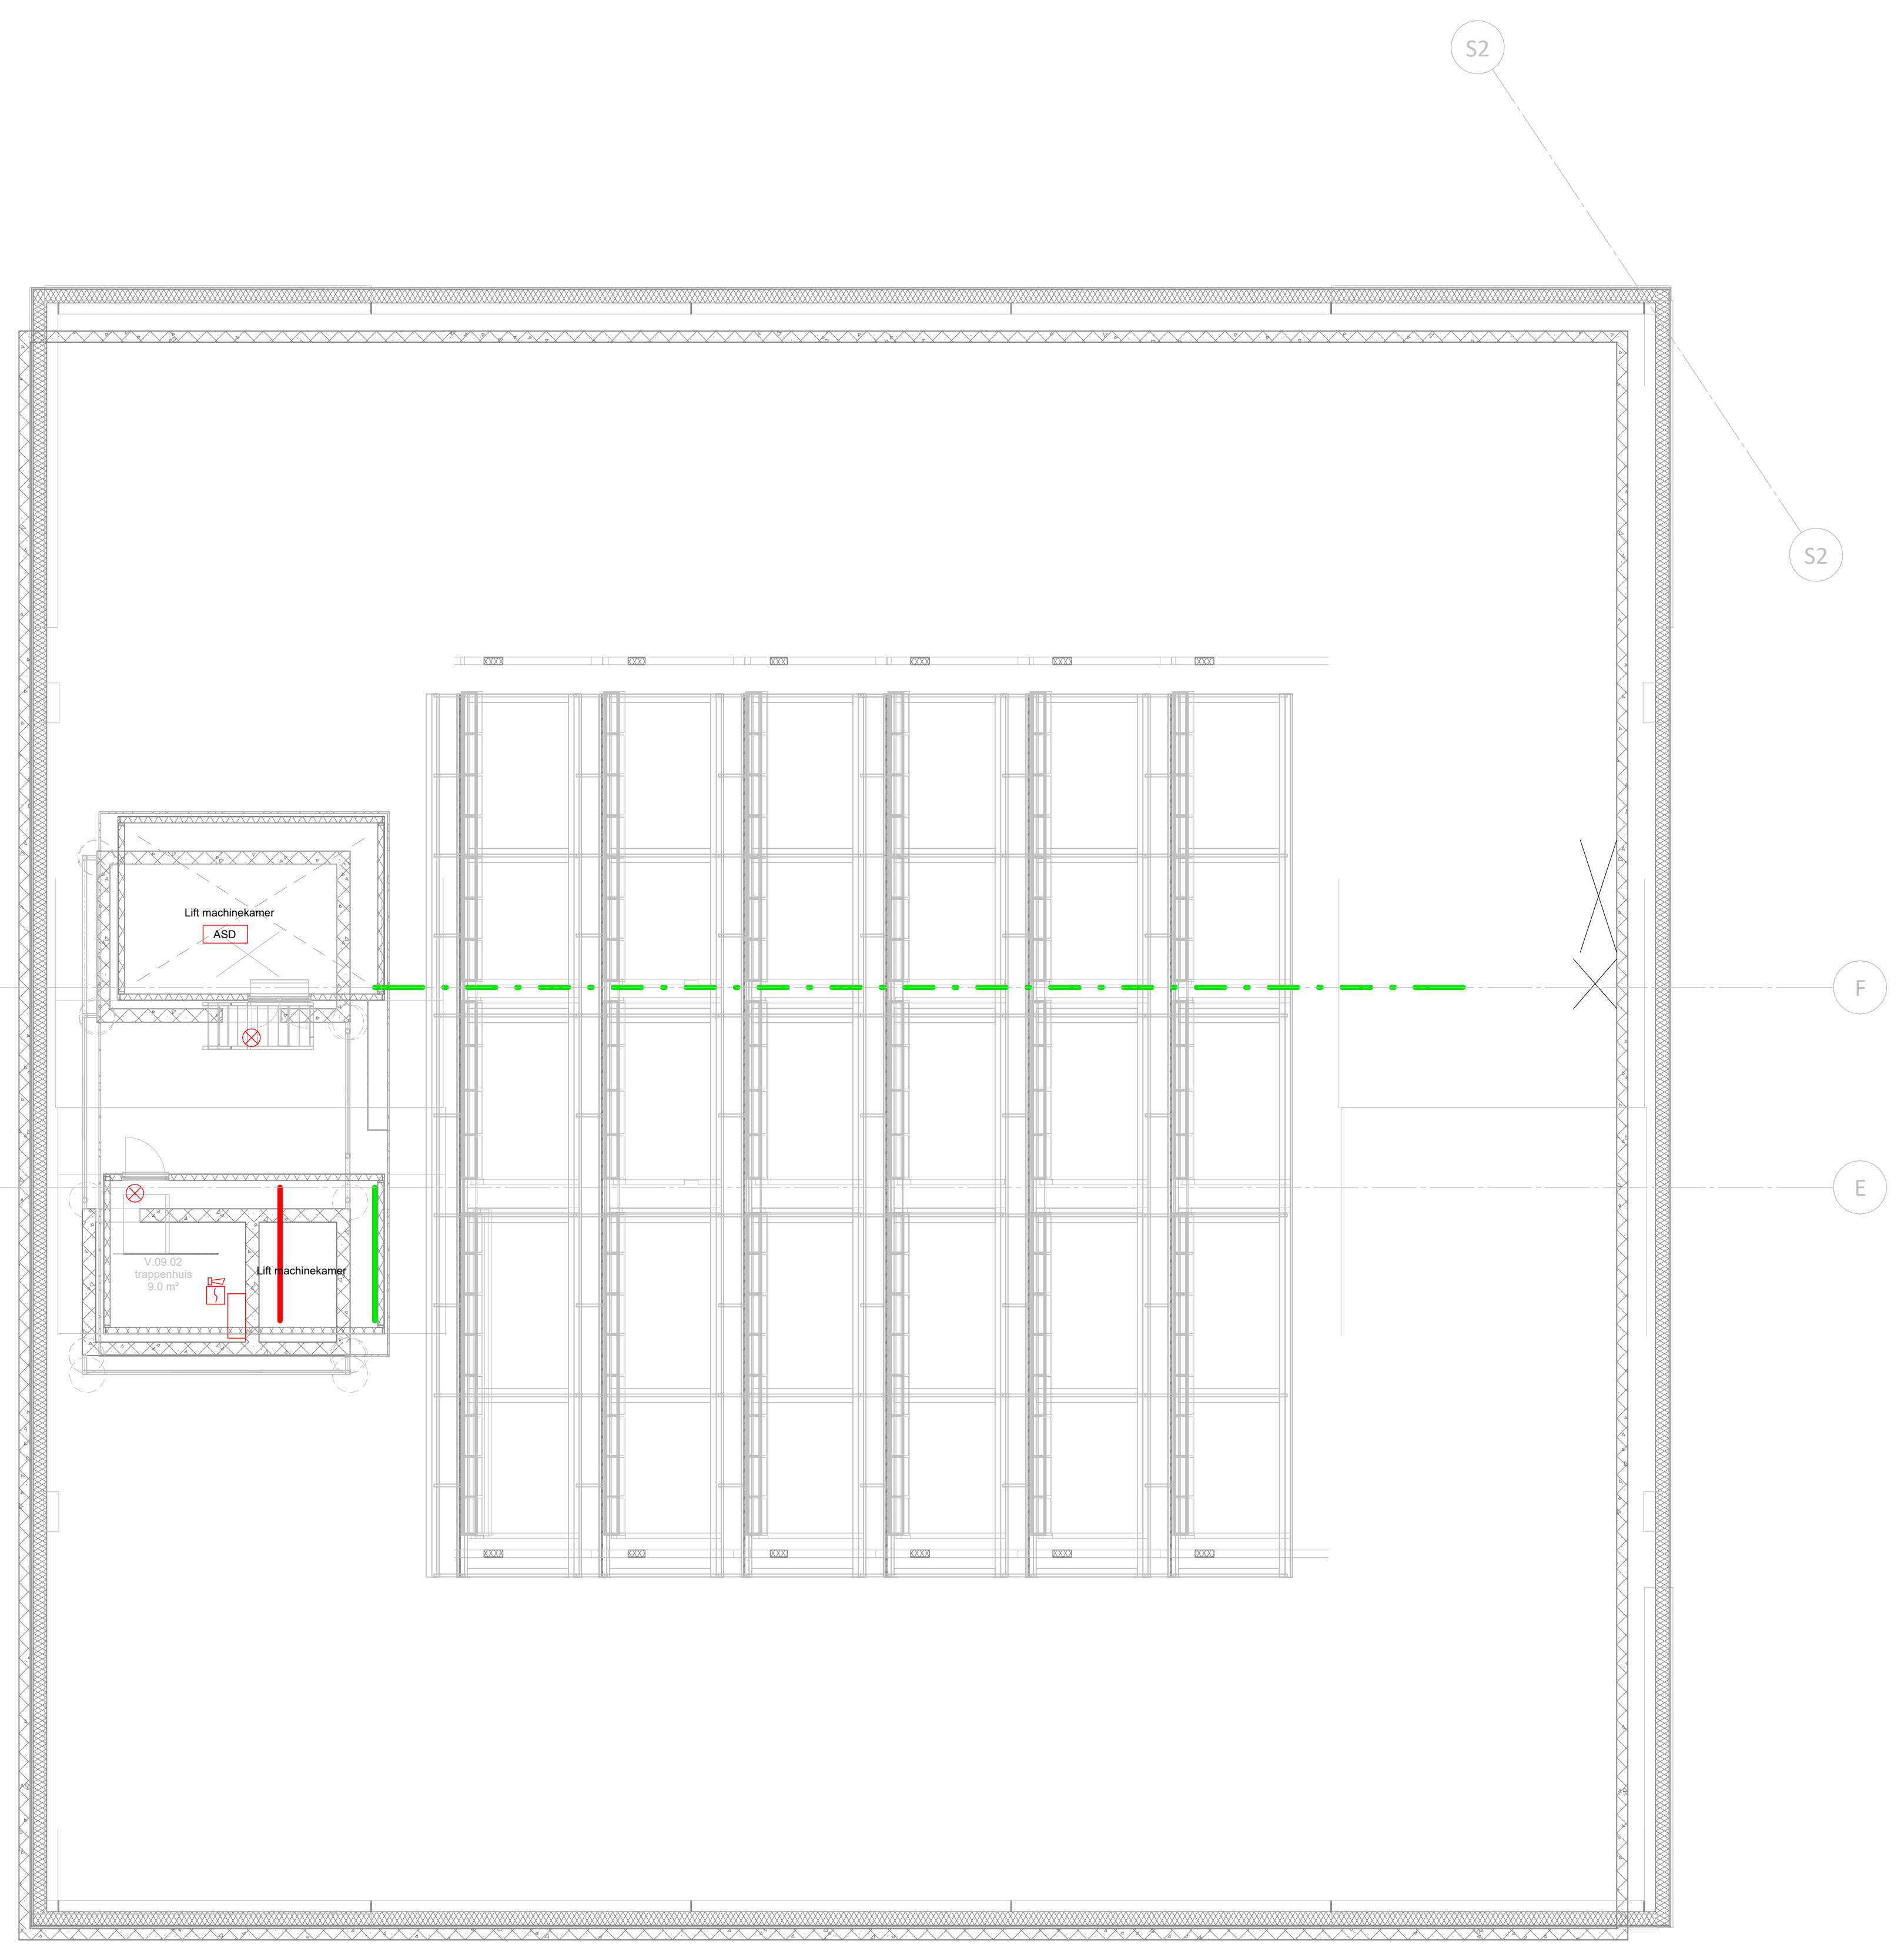

Dak verdieping

RENVOOI:

Symbool	Omschrijving
	Centrale, brandmeld-
	Handbrandmelder
	I/O module
	Intercom videofoon
	Rookmelder
	Rookmelder incl. signaalgever
	Nevenindicator
	Signaalgever akoestisch
	Melder, aspiratie
	Zwaailicht
	Sleutelkuis
	Kleefmagneet

Opdrachtgever	Gemeente Utrecht Stadsplateau 1 3500CE Utrecht
Project	Nieuwbouw Depot Collecties Utrecht Isoropenweg 1e Utrecht
Omschrijving	Elektrotechnische installaties Brandmeld- en Ontruimingsinstallaties achtste en dak verdieping
Bouwkundig model: (A5630_Depot Collecties Utrecht_UO_R24) d.d. : 22-09-2025 Constructief model: (T1-120594-UO-Central_R24) d.d. : 22-09-2025	
Datum : 25.09.2025	Getekend : HWE
Wijzigingen	Schaal : 1:100
Formaat : A0	Proj.nr. : 3739EW01
Status : TO	Tekeningnummer : EP608/D